



Схема расположения листов

-

						274-2-2025-ГСГЧ
						Схема газоснабжения природным газом с Камсомольское, Камсомольского муниципального округа, Чувашской Республики
Изм.	Колыц.	Лист.	Маск.	Подпись	Дата	
Разраб.		Кузьмина				Стадия
Провед.		Прокопоровский				Лист
						Листов
						П
						1
Н. контр.		Лазуткин				План-схема газоснабжения. М 1:2000  ГАЗИФИКАЦИЯ
ПЛП		Лазуткин				

Линия соединения с листом 5

Линия соединения с листом 6

Линия соединения с листом 1


Линия соединения с листом 3




Условные обозначения

- Многоквартирный жилой дом
- Коммунально-бытовой потребитель
- Индивидуальный жилой дом
- Газопровод низкого давления
- Газопровод среднего давления
- Газопровод высокого давления
- Проектируемый газопровод низкого давления
- Проектируемый газопровод среднего давления
- Проектируемый газопровод высокого давления
- Газопровод-отвод

Схема расположения листов

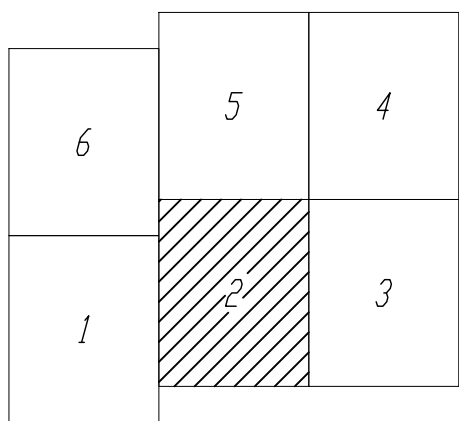

						274-2-2025-ПЧЧ		
						Схема газоснабжения природным газом с. Комсомольское, Комсомольского муниципального округа, Чувашской Республики		
Изм.	Колуч.	Лист.	Маск.	Подпис.	Дата	Стация	Лист	Листов
Разреш.	Кузмина		Прозоровская			П	2	
Н. контр.	Лазутин		Лазутин			План-схема газоснабжения. М 1:2000		
ГМП						 ГАЗИФИКАЦИЯ		

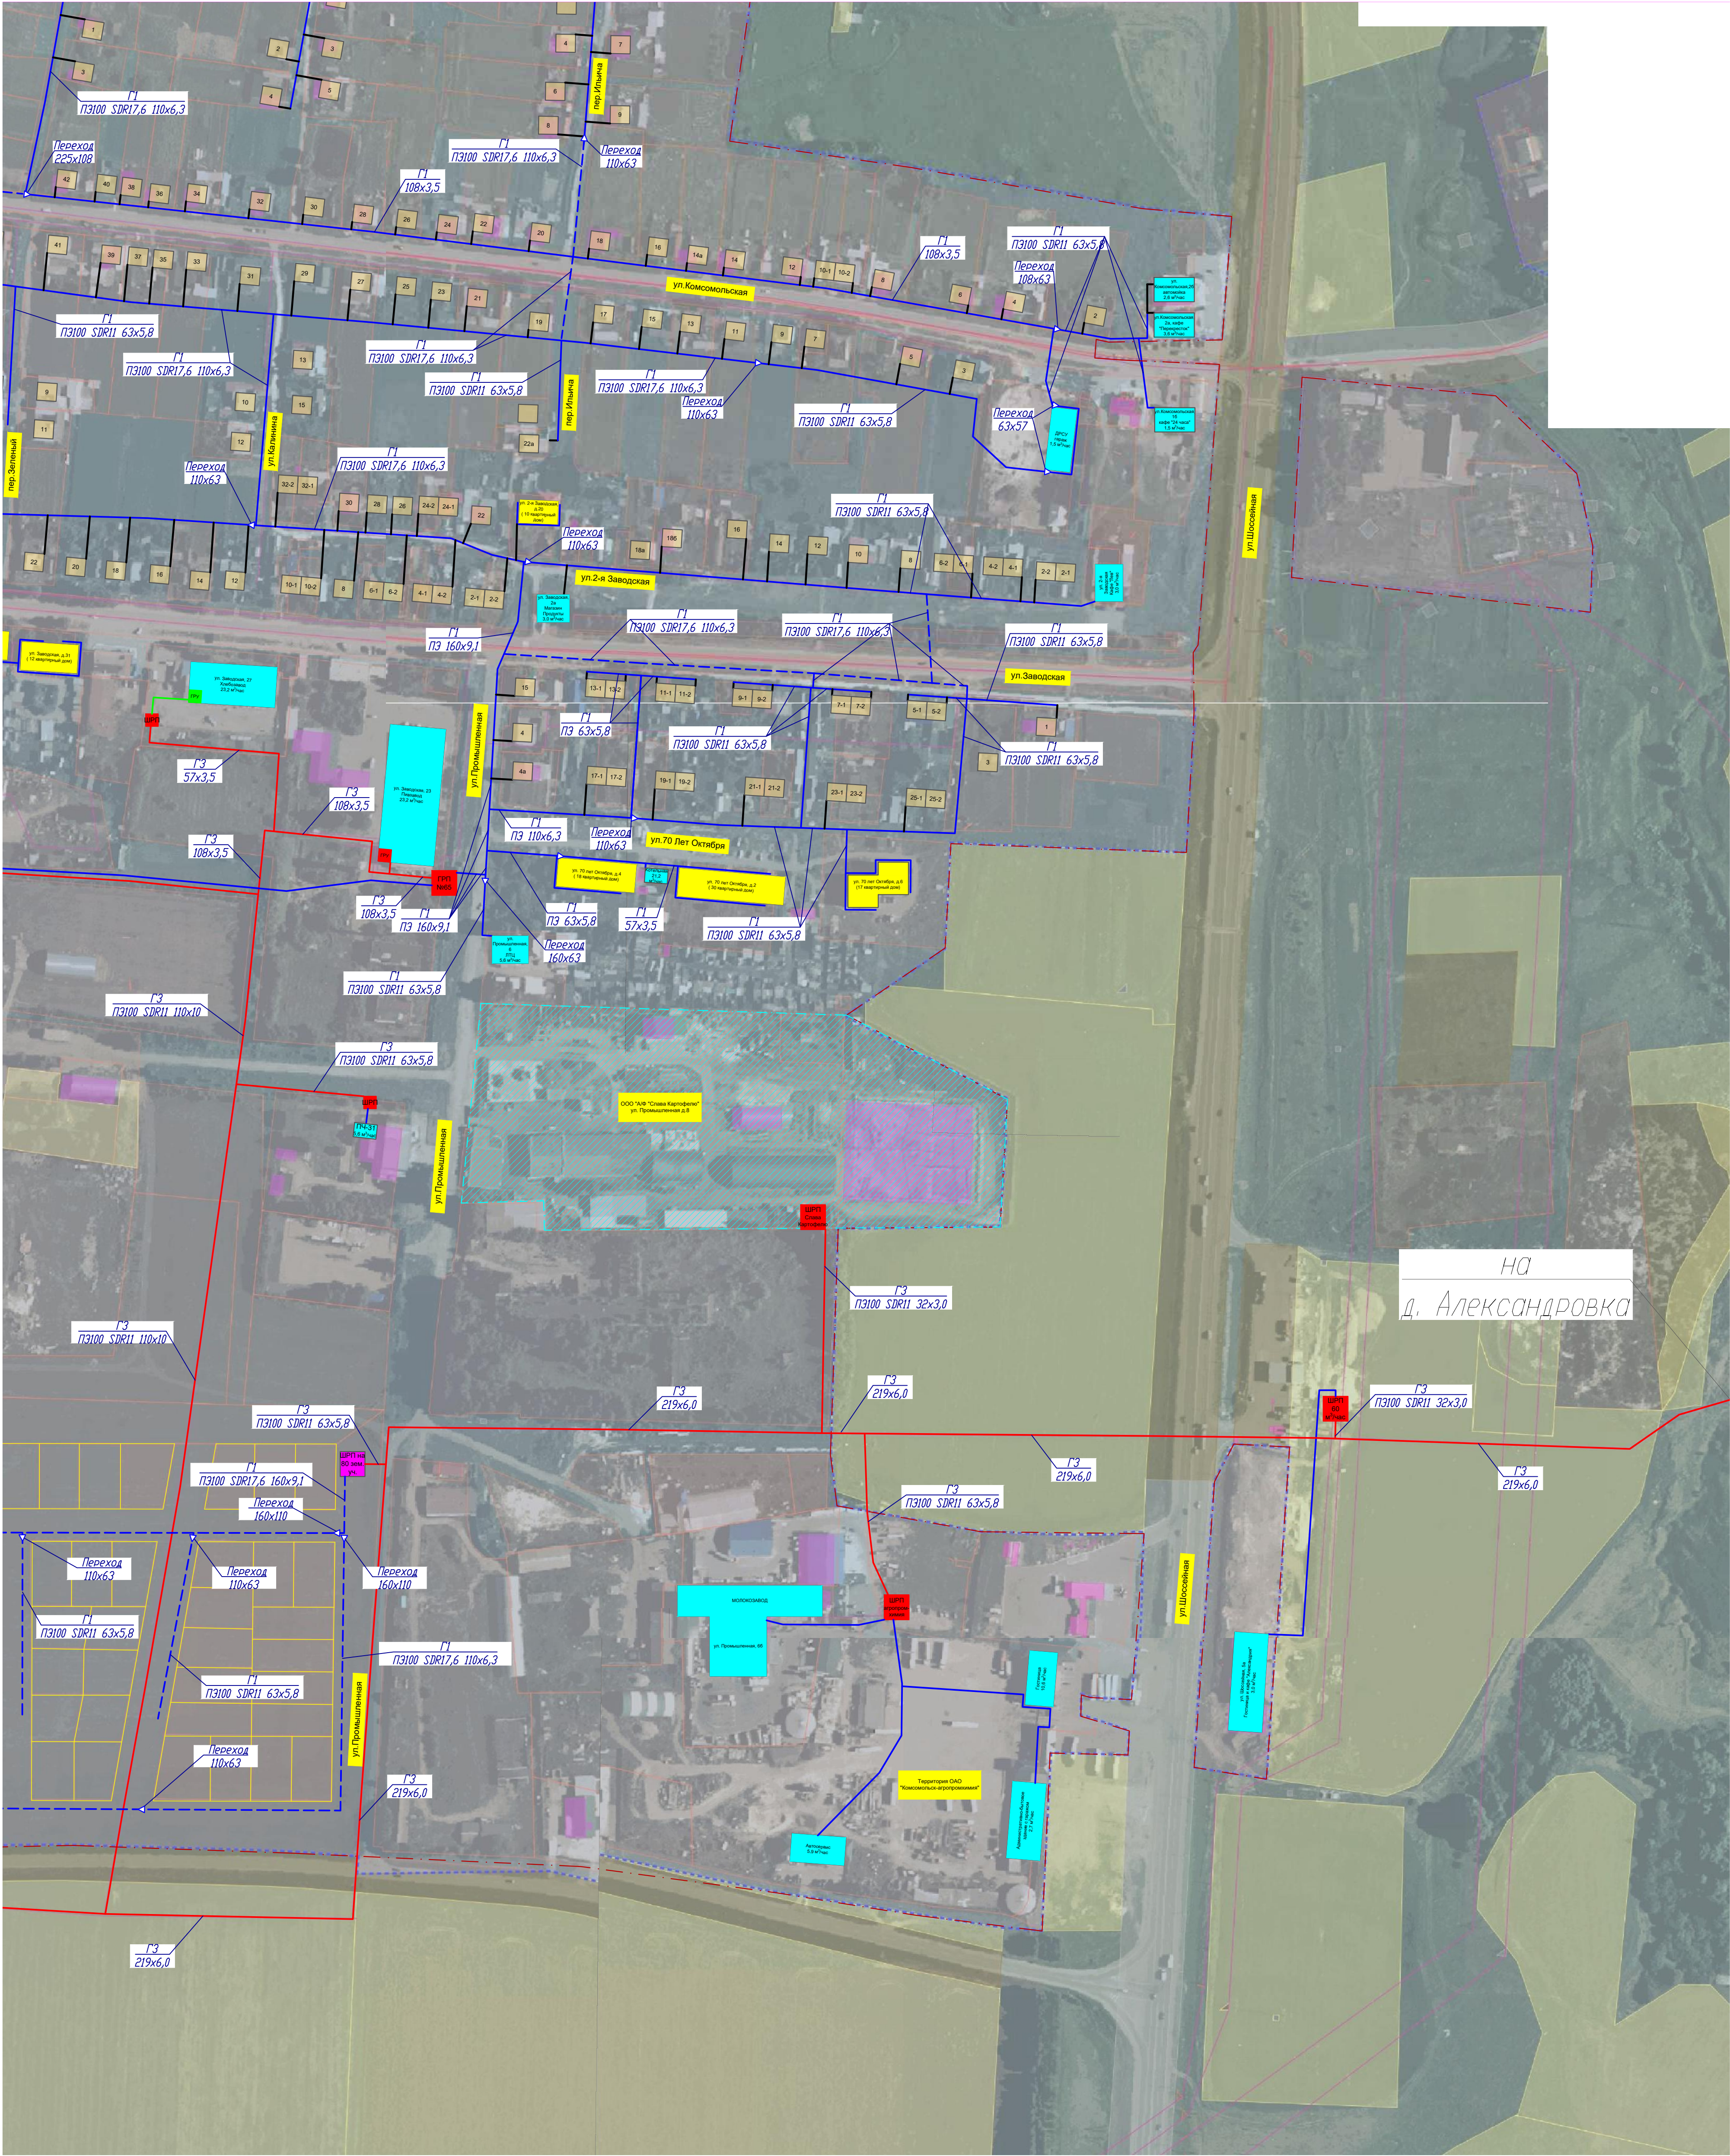


Линия соединения с листом 2

Условные обозначения

- Многоквартирный жилой дом
- Коммунально-бытовой потребитель
- Индивидуальный жилой дом
- Газопровод низкого давления
- Газопровод среднего давления
- Газопровод высокого давления
- Проектируемый газопровод низкого давления
- Проектируемый газопровод среднего давления
- Проектируемый газопровод высокого давления
- Газопровод-отвод

Схема расположения листов

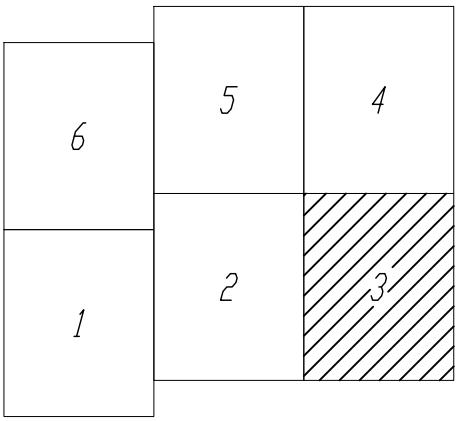

274-2-2025-ПЧ					
Схема газоснабжения природным газом с. Комсомольское, Комсомольского муниципального округа, Чувашской Республики					
Изм.	Колачи	Лист.	Масок	Подпись	Дата
Разработ.	Кузнецова				
Провер.	Прозоровская				
Н. контр.	Лазуткина				
ТЖТ	Лазуткина				
План-схема газоснабжения. М 1:2000				Стация	Лист
				П	3
				Листов	




Линия соединения с листом 5

Линия соединения с листом 3

Условные обозначения

- Многоквартирный жилой дом
- Коммунально-бытовой потребитель
- Индивидуальный жилой дом
- Газопровод низкого давления
- Газопровод среднего давления
- Газопровод высокого давления
- Проектируемый газопровод низкого давления
- Проектируемый газопровод среднего давления
- Проектируемый газопровод высокого давления
- Газопровод-отвод

Схема расположения листов

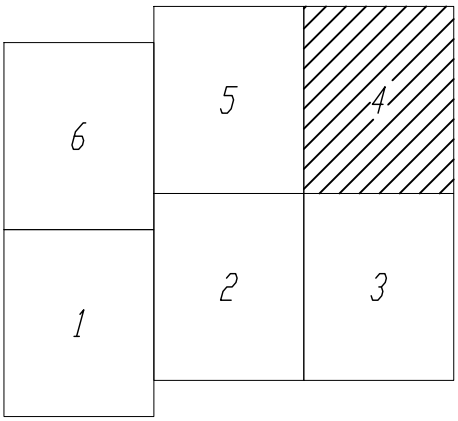

274-2-2025-ПЗГЧ					
Схема газоснабжения природным газом с. Комсомольское, Комсомольского муниципального округа, Чувашской Республики					
Изм.	Колачи	Лист	Масок	Подпись	Дата
Разработ.	Кузнецова				
Провер.	Прозоровская				
				Статус	Лист
				П	4
				Листов	
Н. контр.				Лазуткин	Лазуткин
ПМ				Лазуткин	Лазуткин
План-схема газоснабжения. М 1:2000				ГАЗИФИКАЦИЯ	




Линия соединения с листом 6

Линия соединения с листом 4

Условные обозначения

- Многоквартирный жилой дом
- Коммунально-бытовой потребитель
- Индивидуальный жилой дом
- Газопровод низкого давления
- Газопровод среднего давления
- Газопровод высокого давления
- Проектируемый газопровод низкого давления
- Проектируемый газопровод среднего давления
- Проектируемый газопровод высокого давления
- Газопровод-отвод

Схема расположения листов

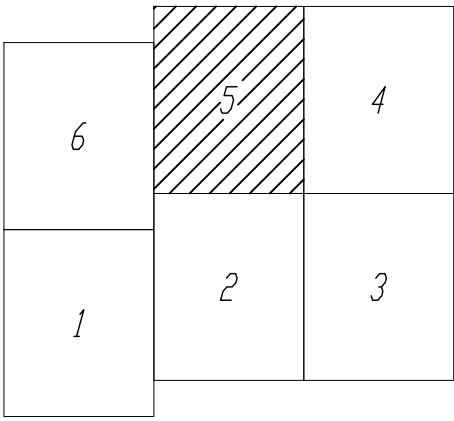

Линия соединения с листом 2

						274-2-2025-ПЧЧ		
						Схема газоснабжения природным газом с. Камсомольское, Камсомольского муниципального округа, Чувашской Республики		
Изм.	Кол-во	Лист	Маск	Подпись	Дата	Стация	Лист	Листов
Разработ.		Кузнецова				П	5	
Провер.		Поздоровская						
						План-схема газоснабжения. М 1:2000		
						ГАЗИФИКАЦИЯ		




Линия соединения с листом 1


Условные обозначения

- Многоквартирный жилой дом
- Коммунально-бытовой потребитель
- Индивидуальный жилой дом
- Газопровод низкого давления
- Газопровод среднего давления
- Газопровод высокого давления
- Проектируемый газопровод низкого давления
- Проектируемый газопровод среднего давления
- Проектируемый газопровод высокого давления
- Газопровод-отвод

Схема расположения листов

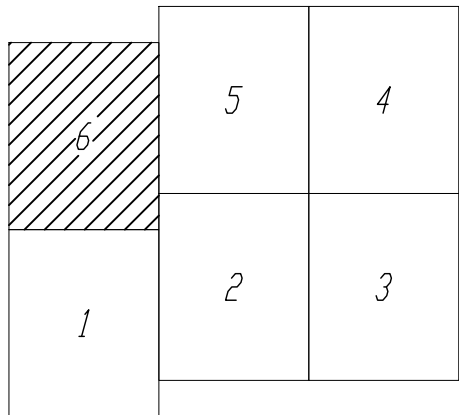

						274-2-2025-ПЧЧ		
						Схема газоснабжения природным газом с. Комсомольское, Комсомольского муниципального округа, Чувашской Республики		
Изм.	Кол.	Лист	Маск.	Подпись	Дата	Статус	Лист	Листов
Разработ.	Кузнецова					П	6	
Провер.	Прозоровская							
Н. контр.	Лазуткин					План-схема газоснабжения. М 1:2000		
П.И.	Лазуткин					ГАЗИФИКАЦИЯ		

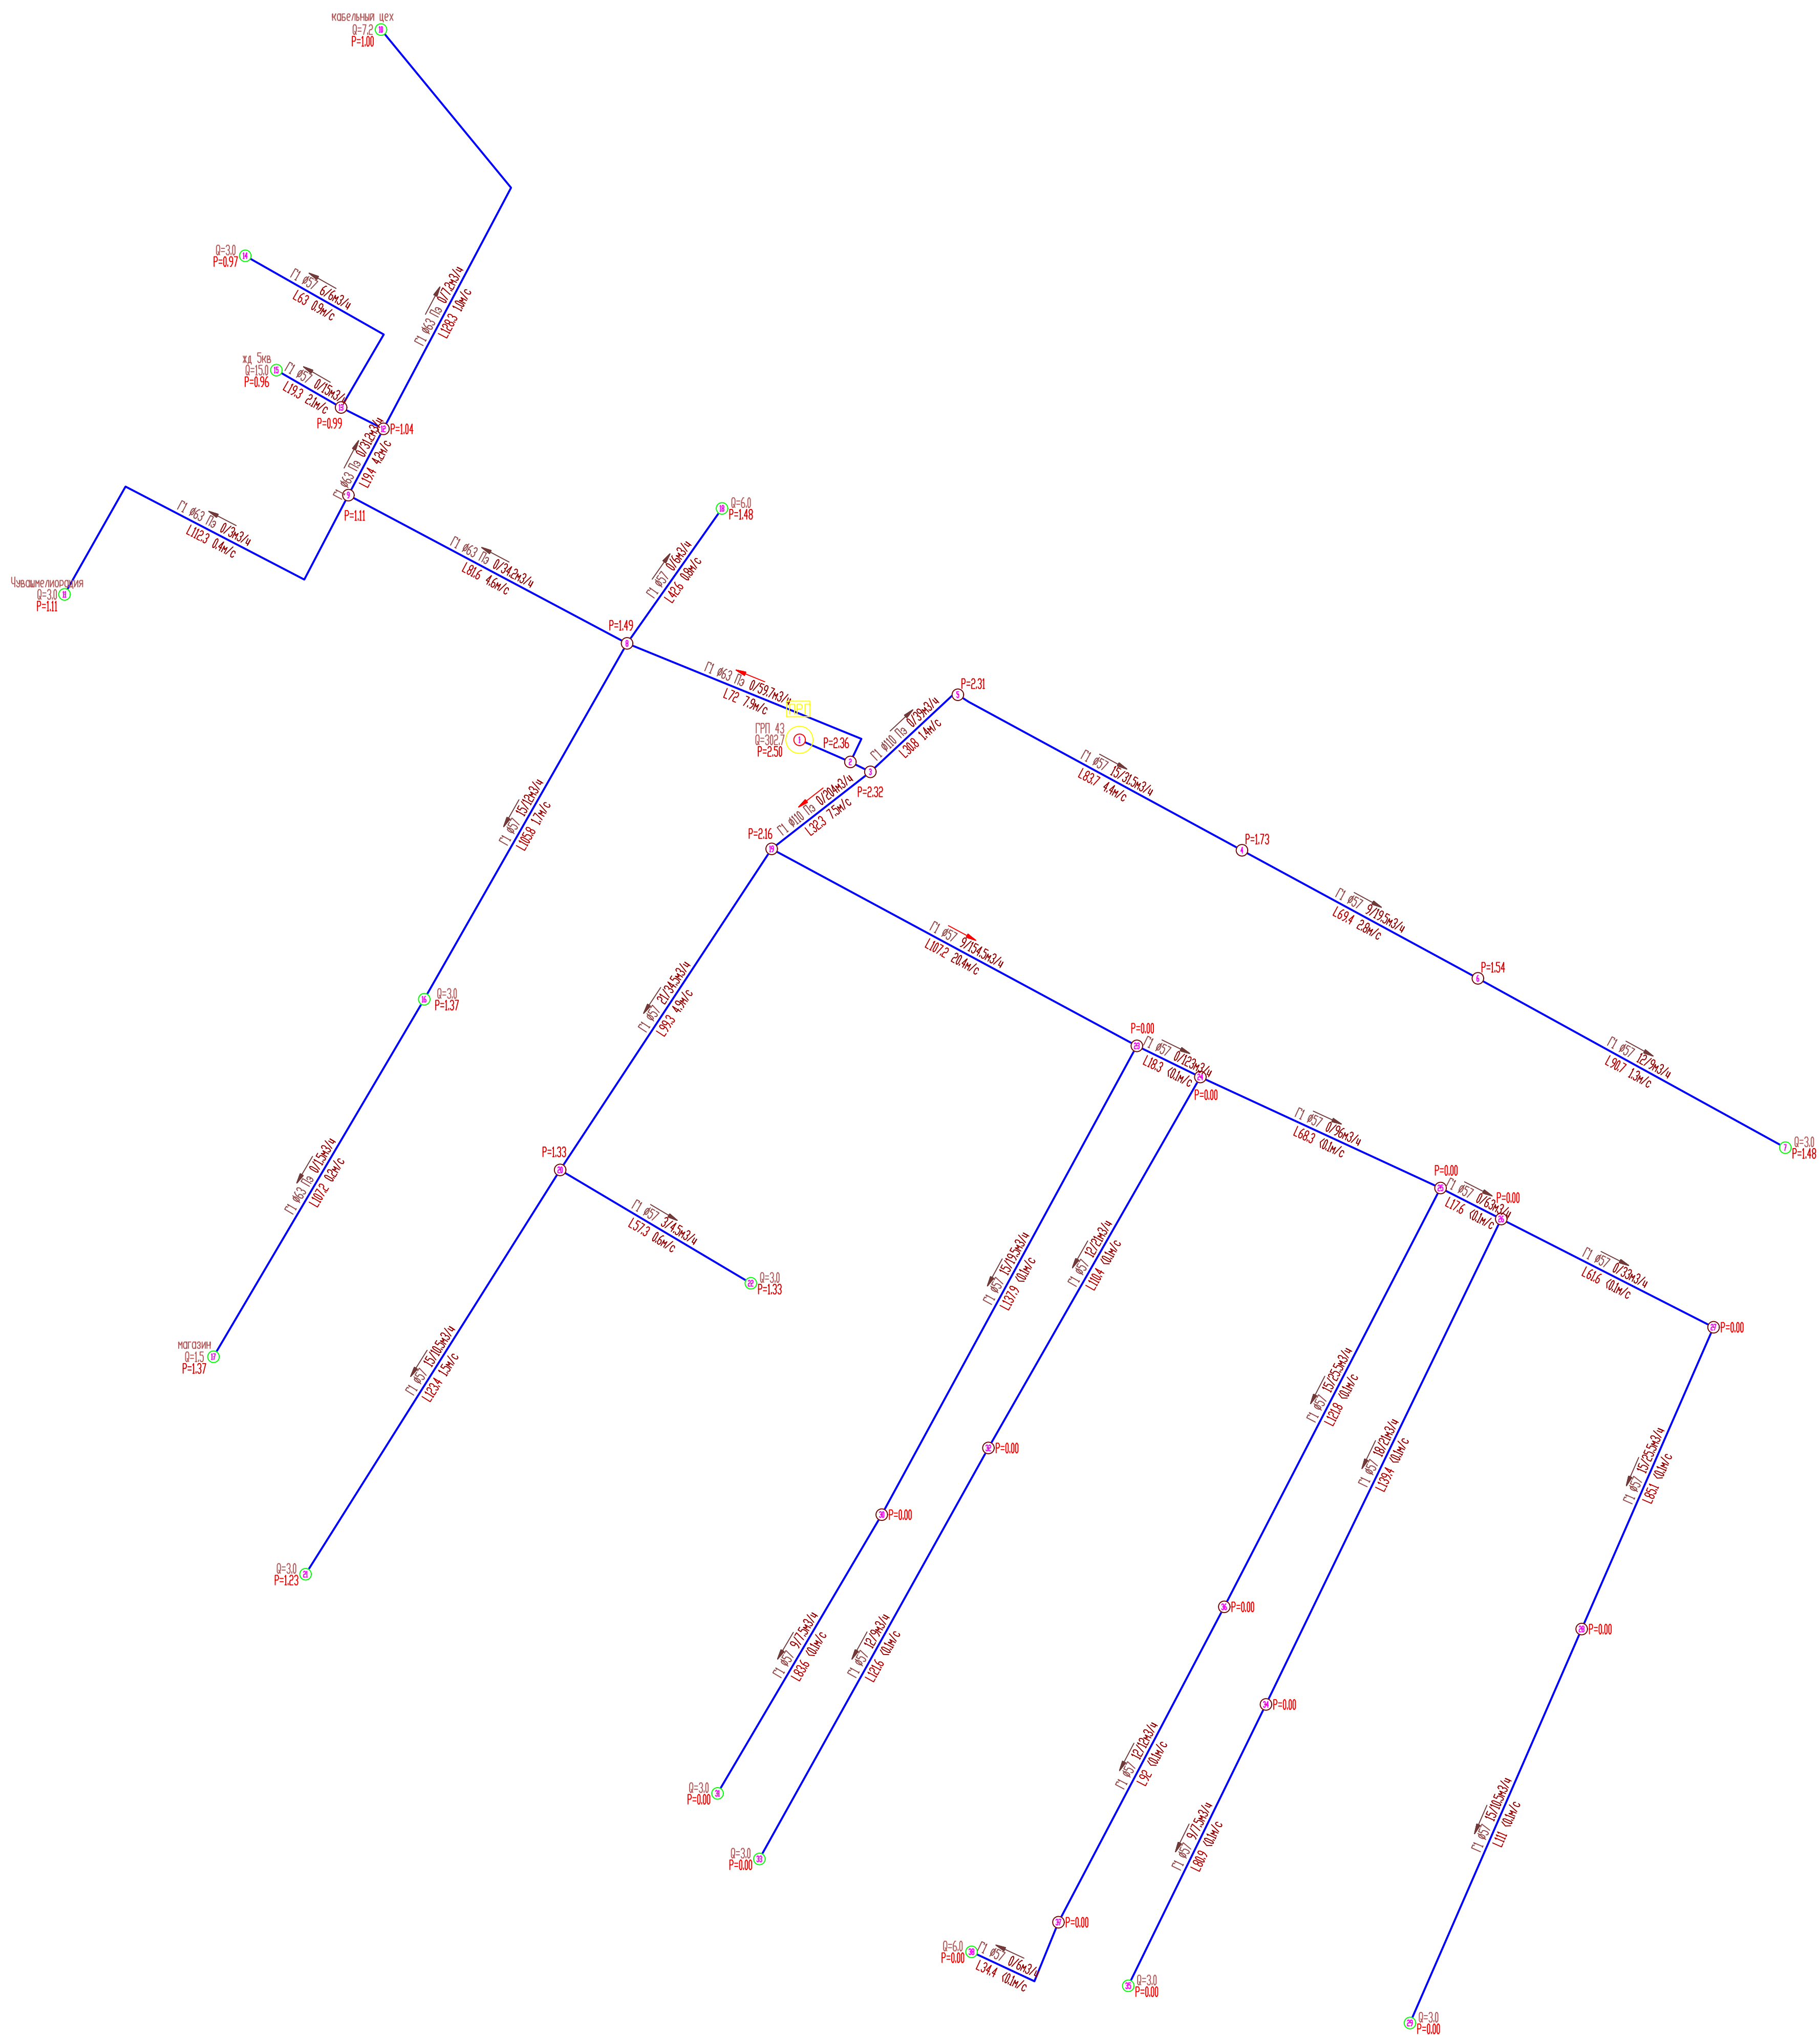

Условные обозначения



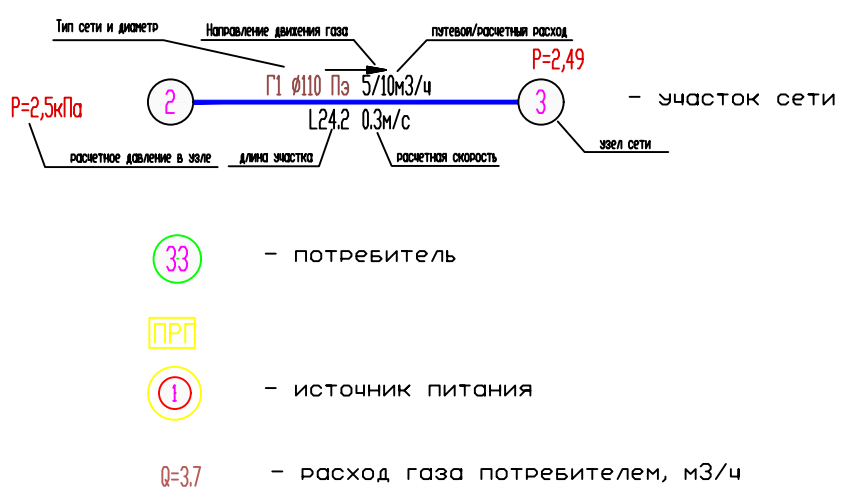


Схема расположения листов

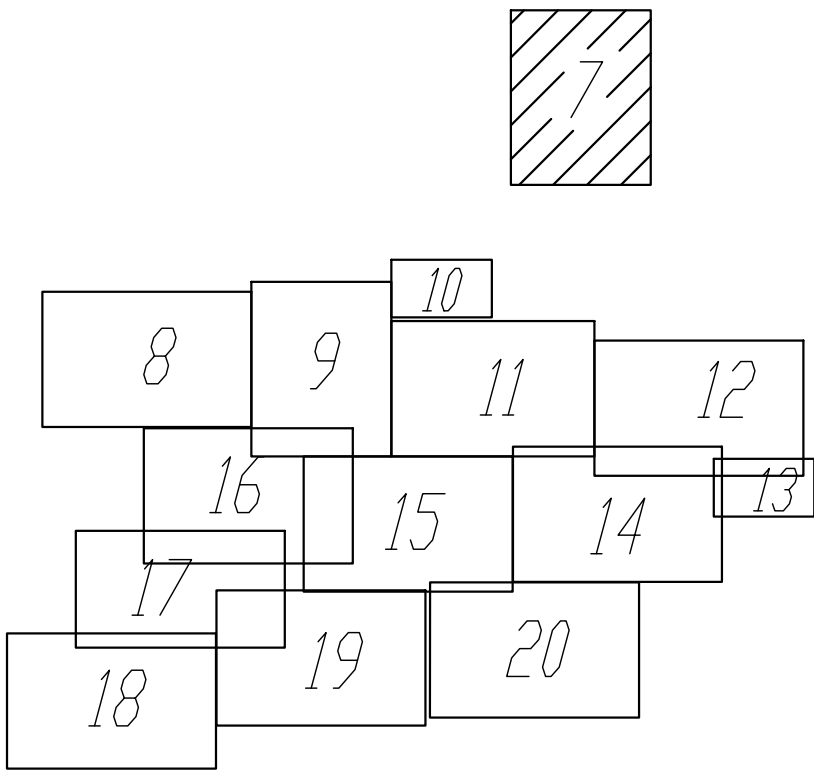

						274-2-2025-П.С.Ч		
						Схема газоснабжения природным газом с. Консомольское, Консомольского муниципального округа, Чувашской Республики		
Изм.	Колачи	Лист.	Маск.	Подпись	Дата	Статус	Лист	Листов
Разработ.	Кузнецова					П	7	
Провер.	Прозоровская							
						Гидравлический расчет сети низкого давления (существующее положение)		
						ГАЗИФИКАЦИЯ		

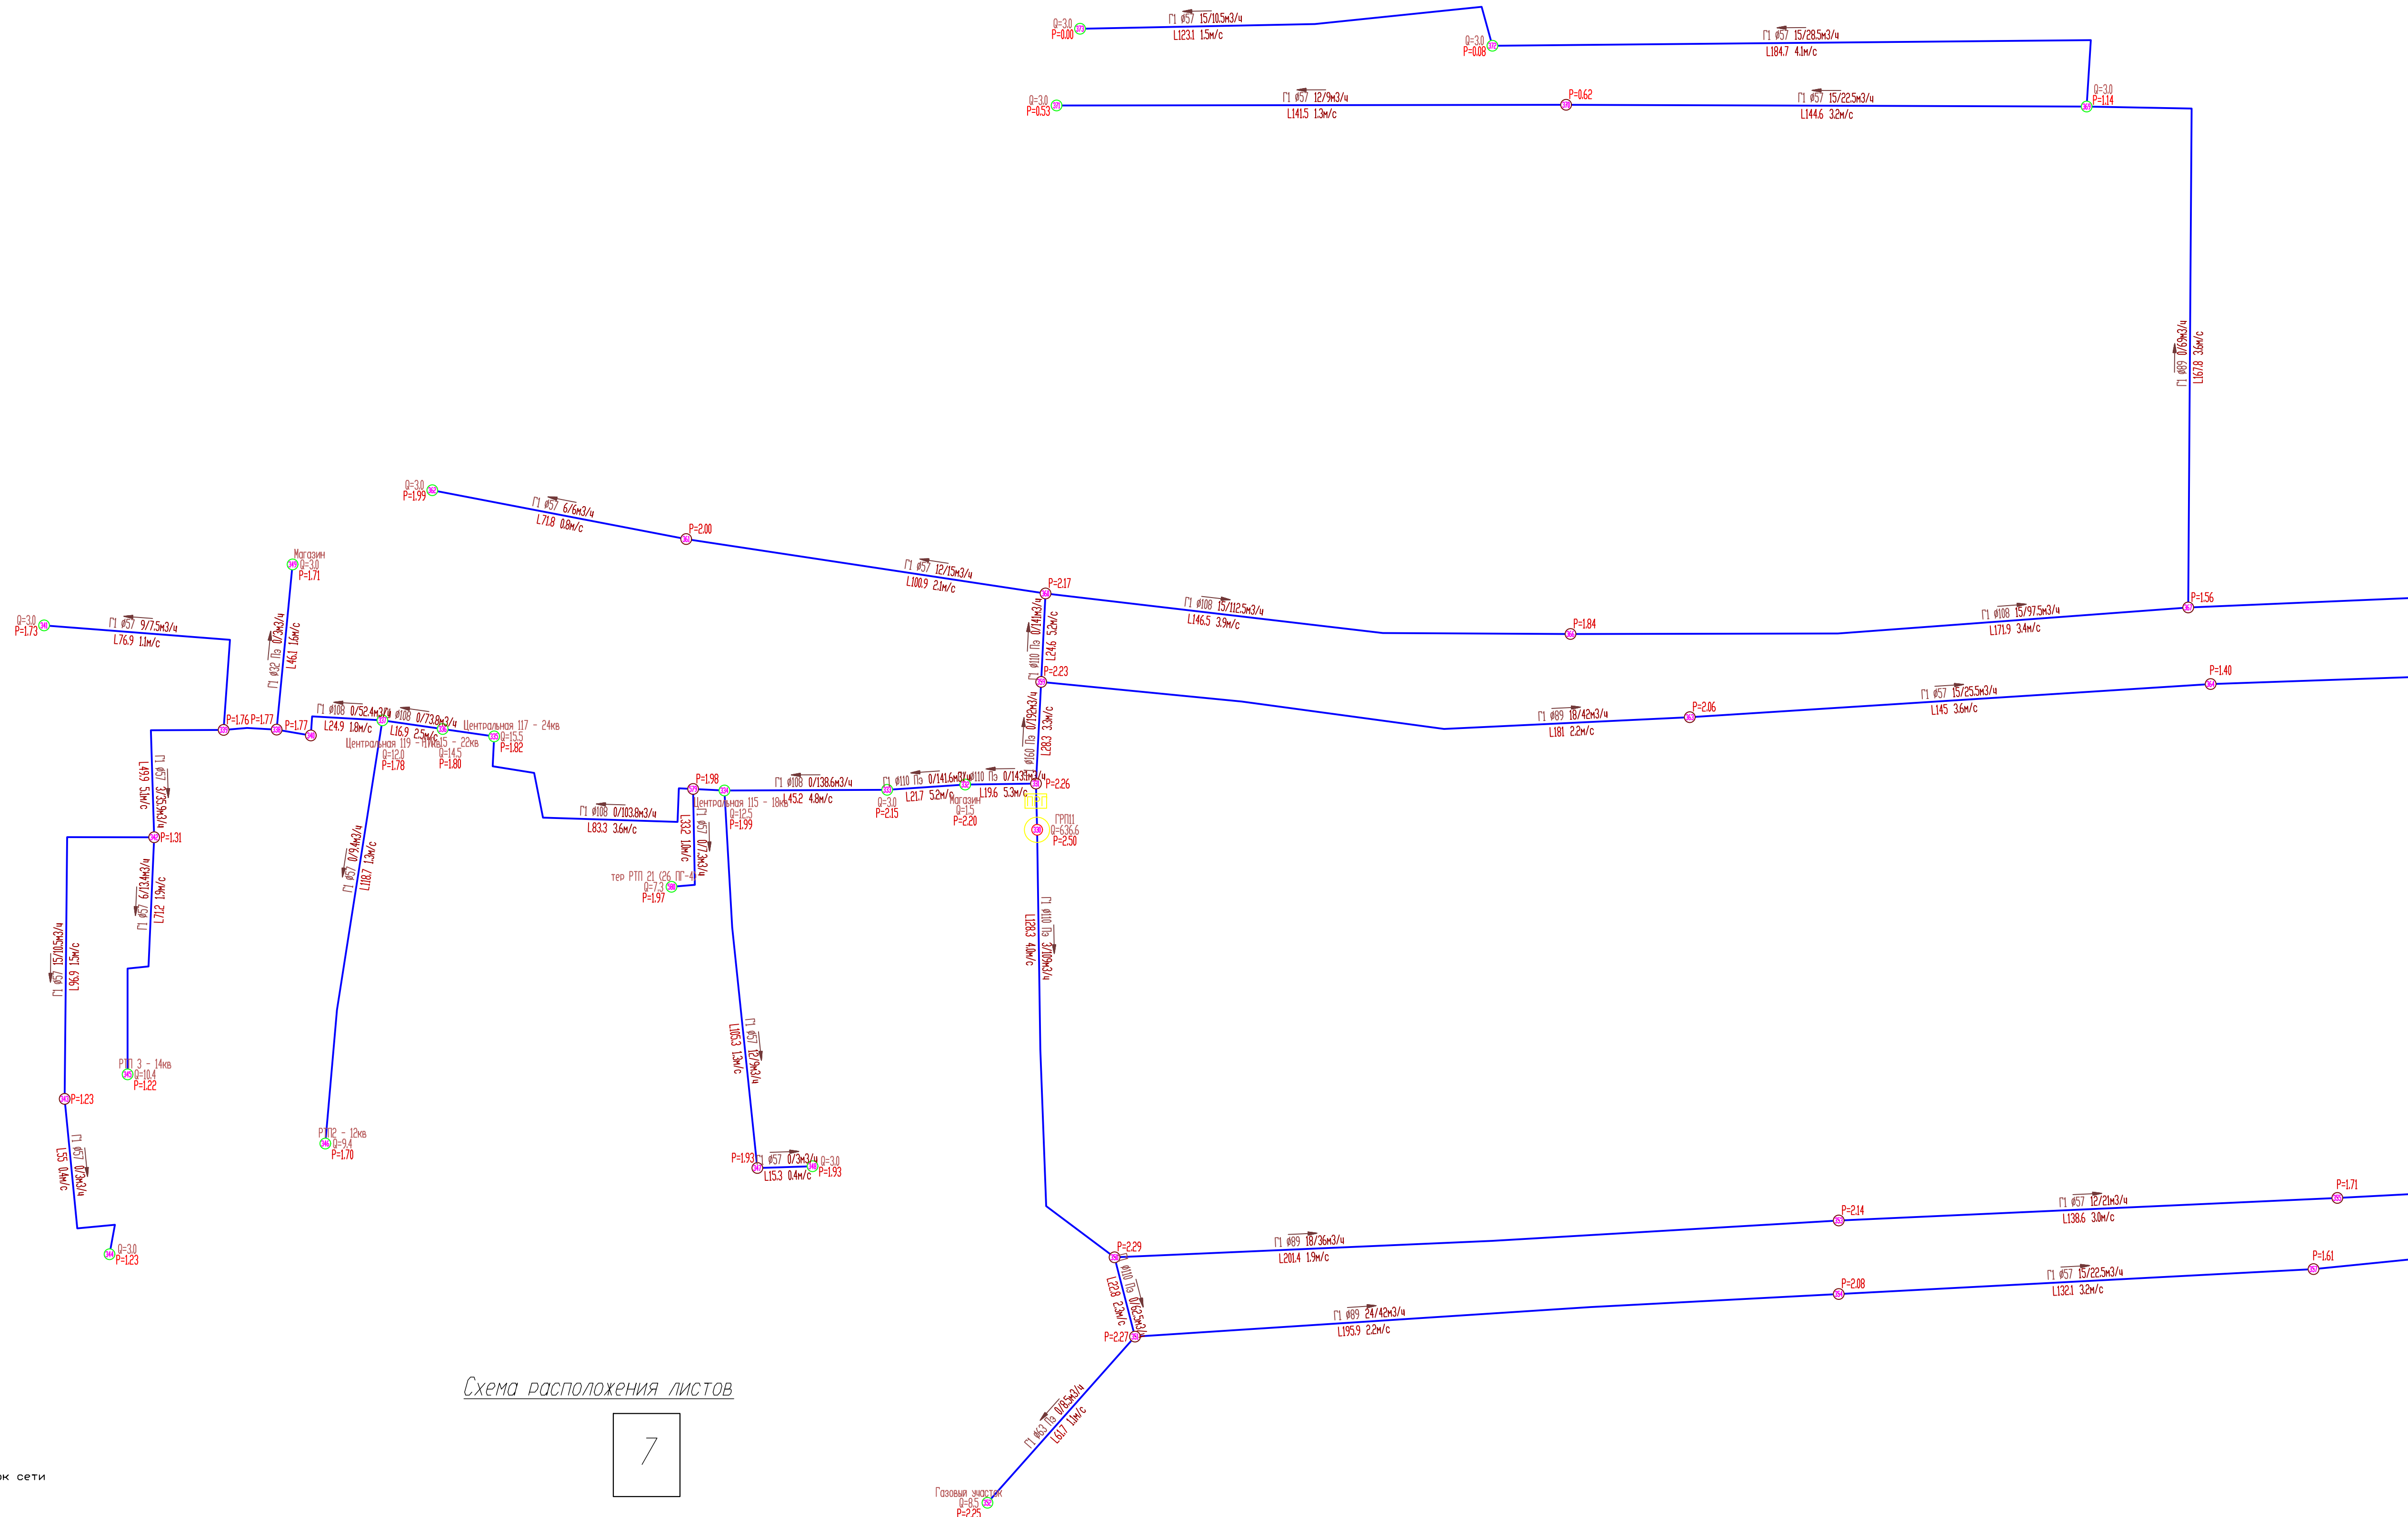

Условные обозначения


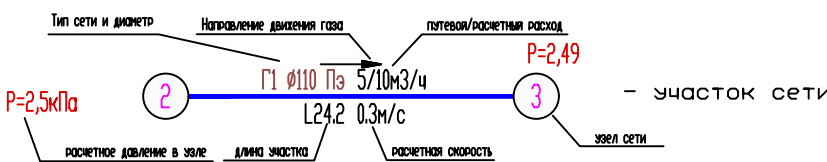



Схема расположения листов

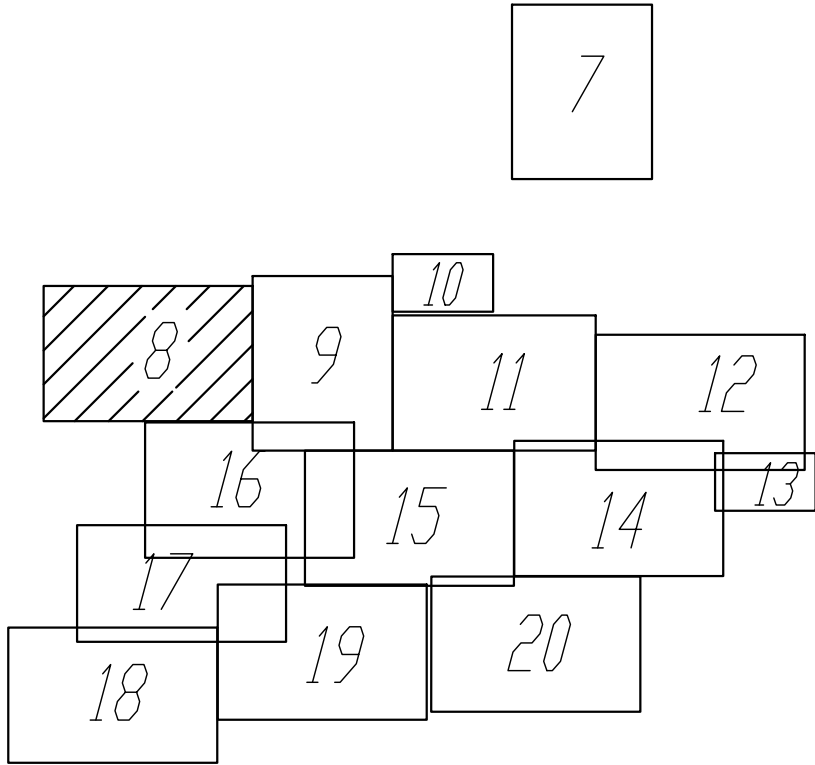

						274-2-2025-ПГ/Ч		
						Схема газоснабжения природным газом с. Комсомольское, Комсомольского муниципального округа, Чувашской Республики		
Изм.	Кол.изм.	Лист	Архив	Подпись	Дата		Страница	Лист
Разраб.	Кудряшова						П	8
Провер.	Прозоровский							
Н. контр.	Лазуткин					Гидравлический расчет сети низкого давления (существующее положение)	ООО "ГАЗИФИКАЦИЯ"	
ГИП	Лазуткин							




Схема расположения листов


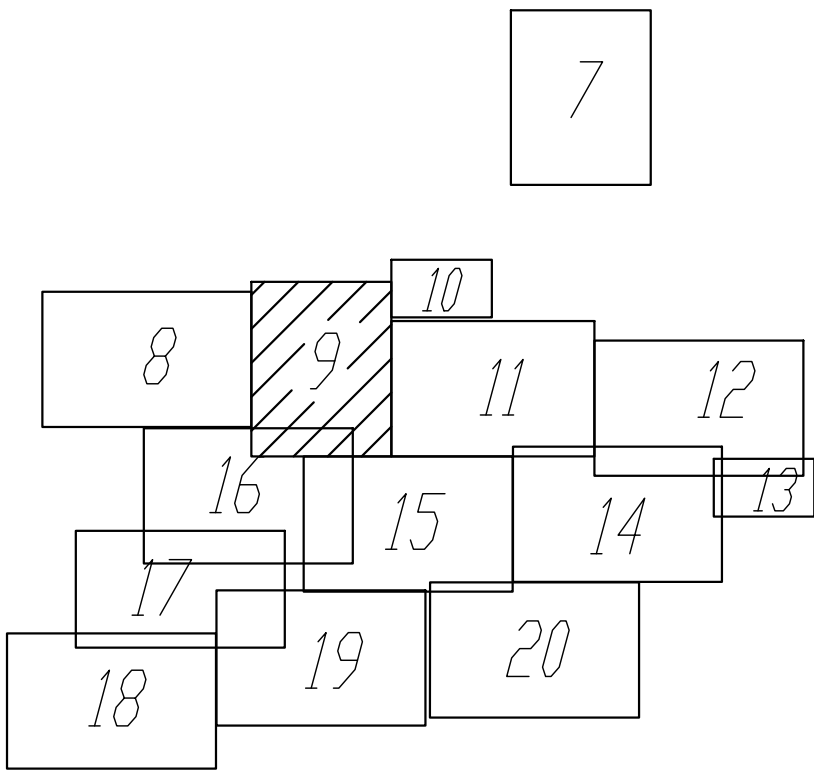


						274-2-2025-ГСЧ
						Схема газоснабжения природным газом с. Камосольское, Камосольского муниципального округа, Чувашской Республики
Изм.	Кол-во	Лист	Маск	Подпись	Дата	Страница
Разраб.		Козьмина				1
Провер.		Поздоровский				9
И. конт.		Лазянни				 ГАЗИФИКАЦИЯ
Г/П		Лазянни				
						Гидравлический расчет сети низкого давления (существующее положение)


Взам. инв. N	
Подп. и дата	
Инв. N подл.	

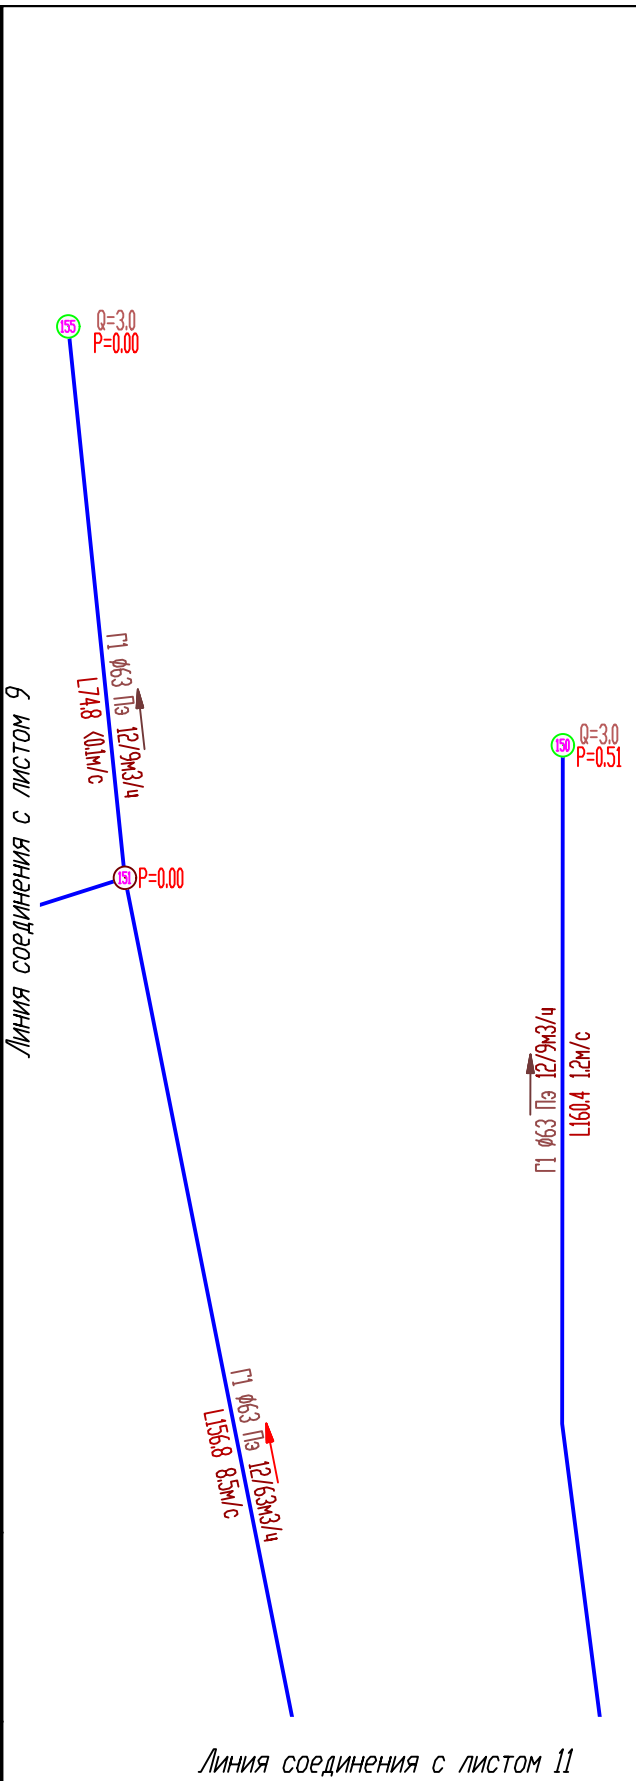


Условные обозначения

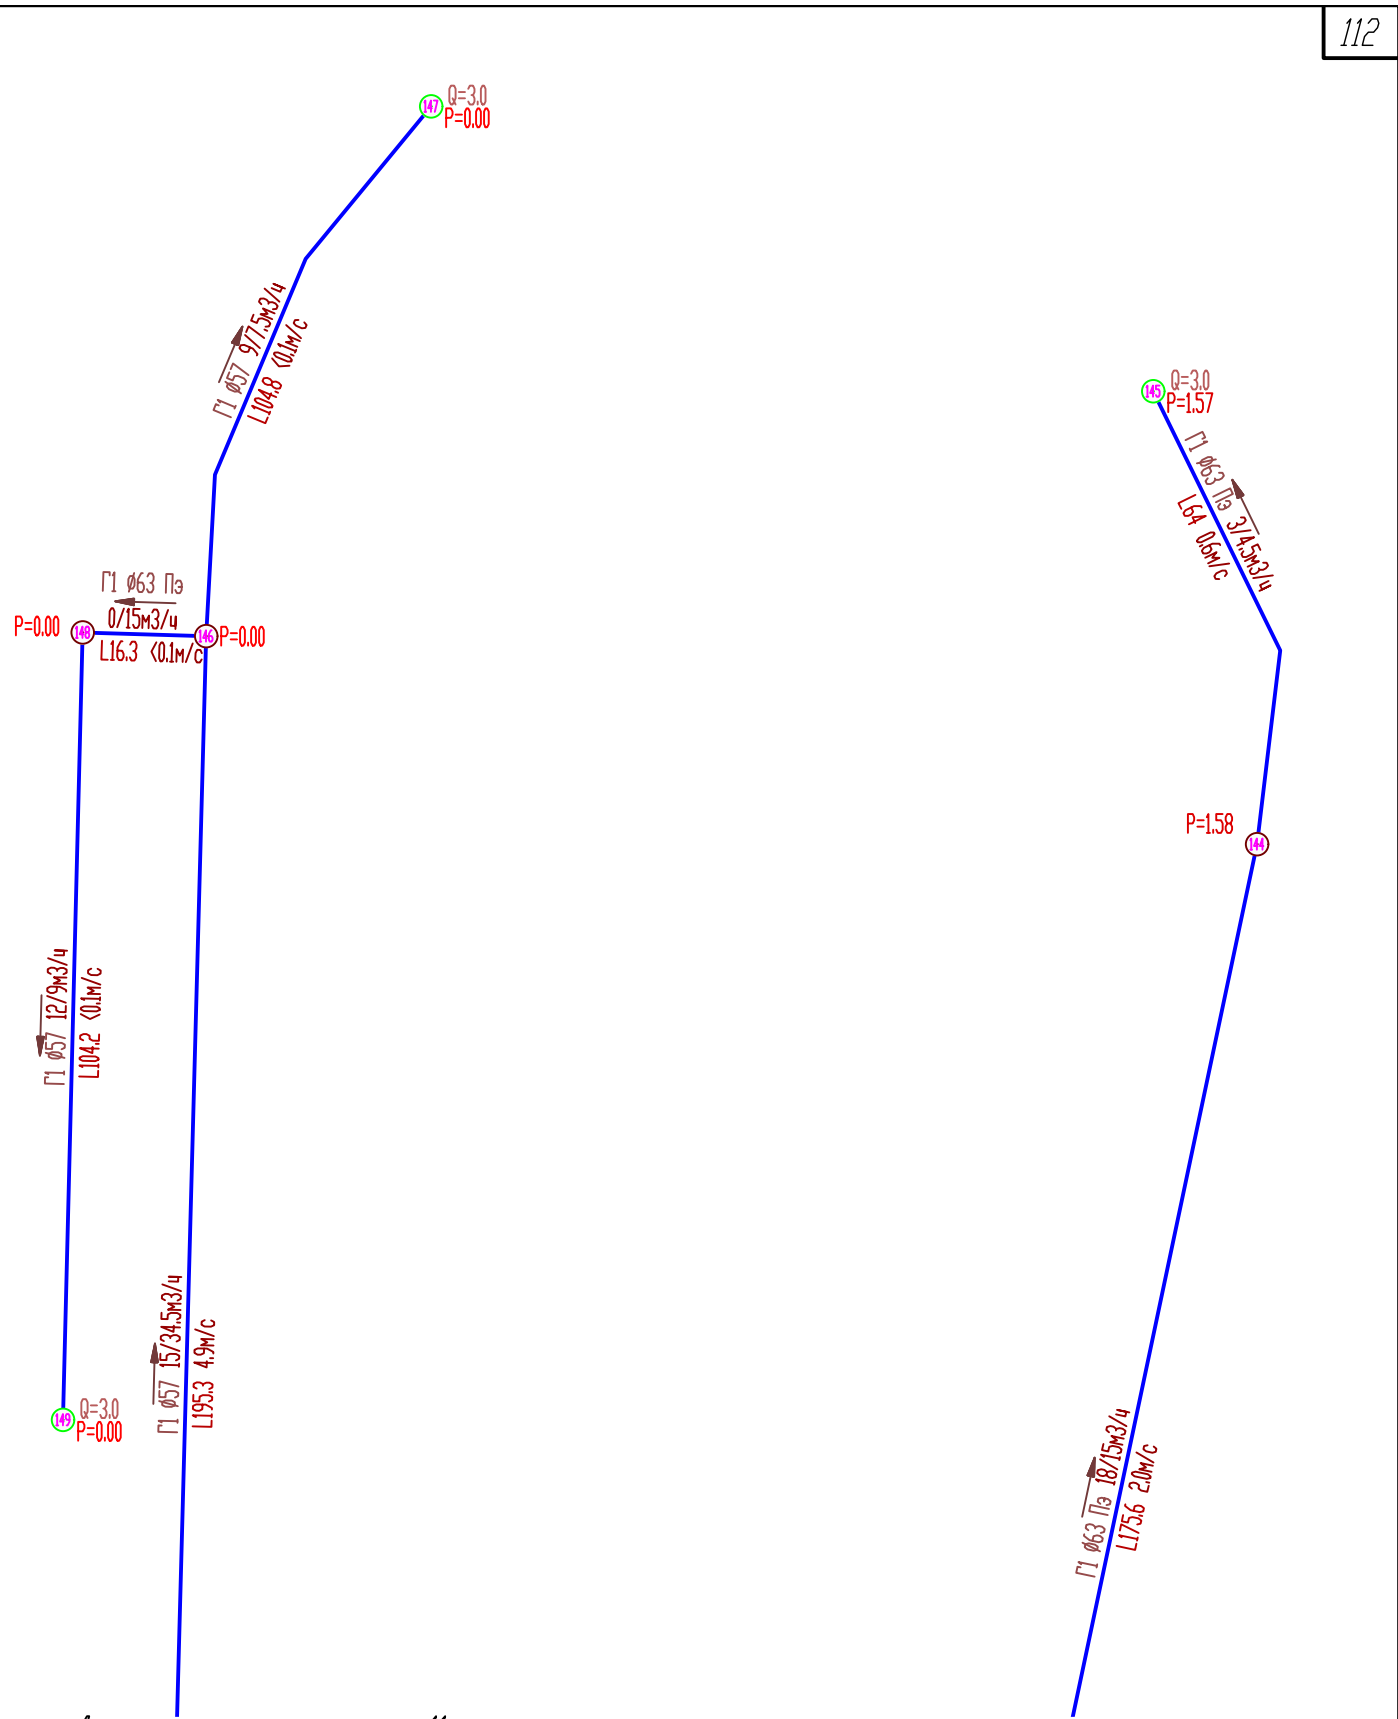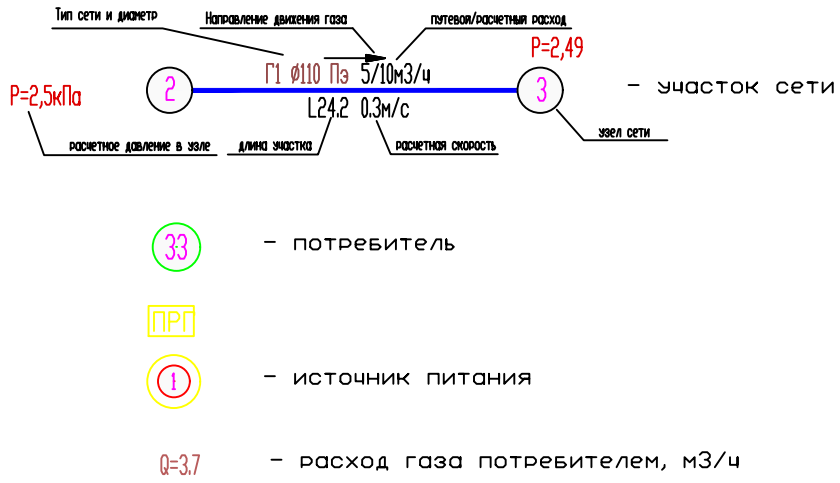


						274-2-2025-ГС.ГЧ			
						Схема газоснабжения природным газом с. Комсомольское, Комсомольского муниципального округа, Чувашской Республики			
Изм.	Кол.уч.	Лист.	№ док.	Подпись	Дата		Стадия	Лист	Листов
Разраб.		Кузьмина					П	10	
Провер.		Прозоровский							
						Гидравлический расчет сети низкого давления(существующее положение)	ООО "Газификация"		
Н. контр.		Лазуткин							
ГИП		Лазуткин							

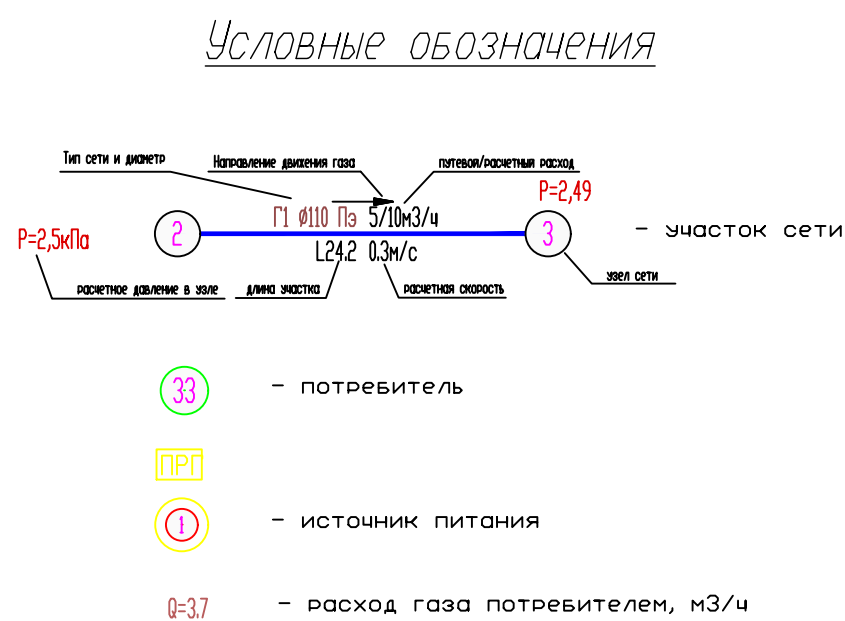[illegible]


							274-2-2025-ГСЧ
							Схема газоснабжения природным газом с Кансомальское, Кансомальского муниципального округа, Чувашской Республики
Изм.	Колич.	Лист.	Маск.	Подпись	Дата		
Разраб.		Кузнецова		[Signature]			Стадия
Провер.		Прохорова		[Signature]			Лист
							Листов
							П II
Н. контр.		Лапшин		[Signature]			Гидравлический расчет сети низкого давления(существующее положение)
Гип		Лапшин		[Signature]			000 "Газификация"

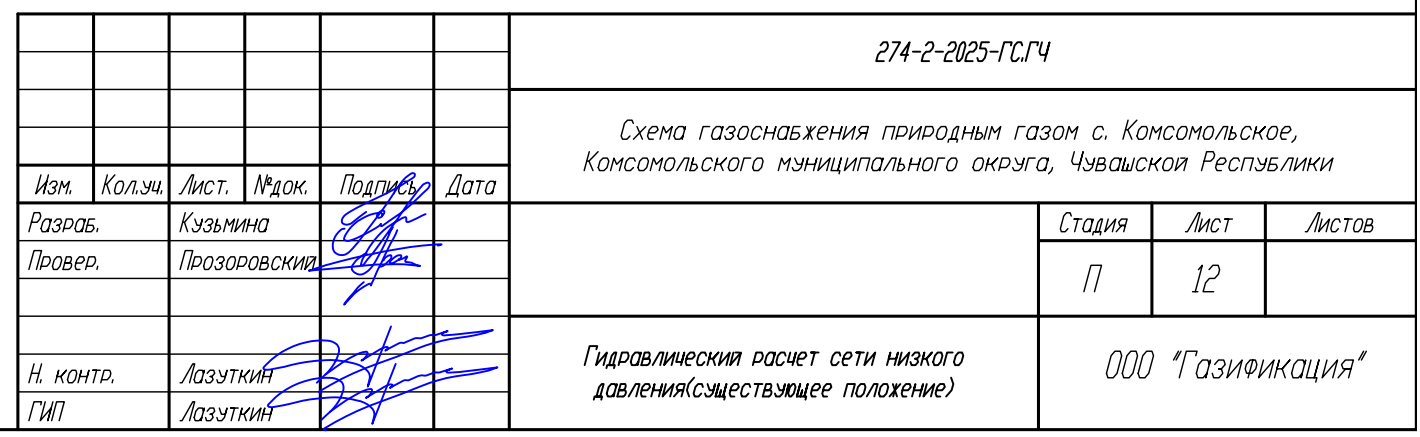

Линия соединения с листом 14

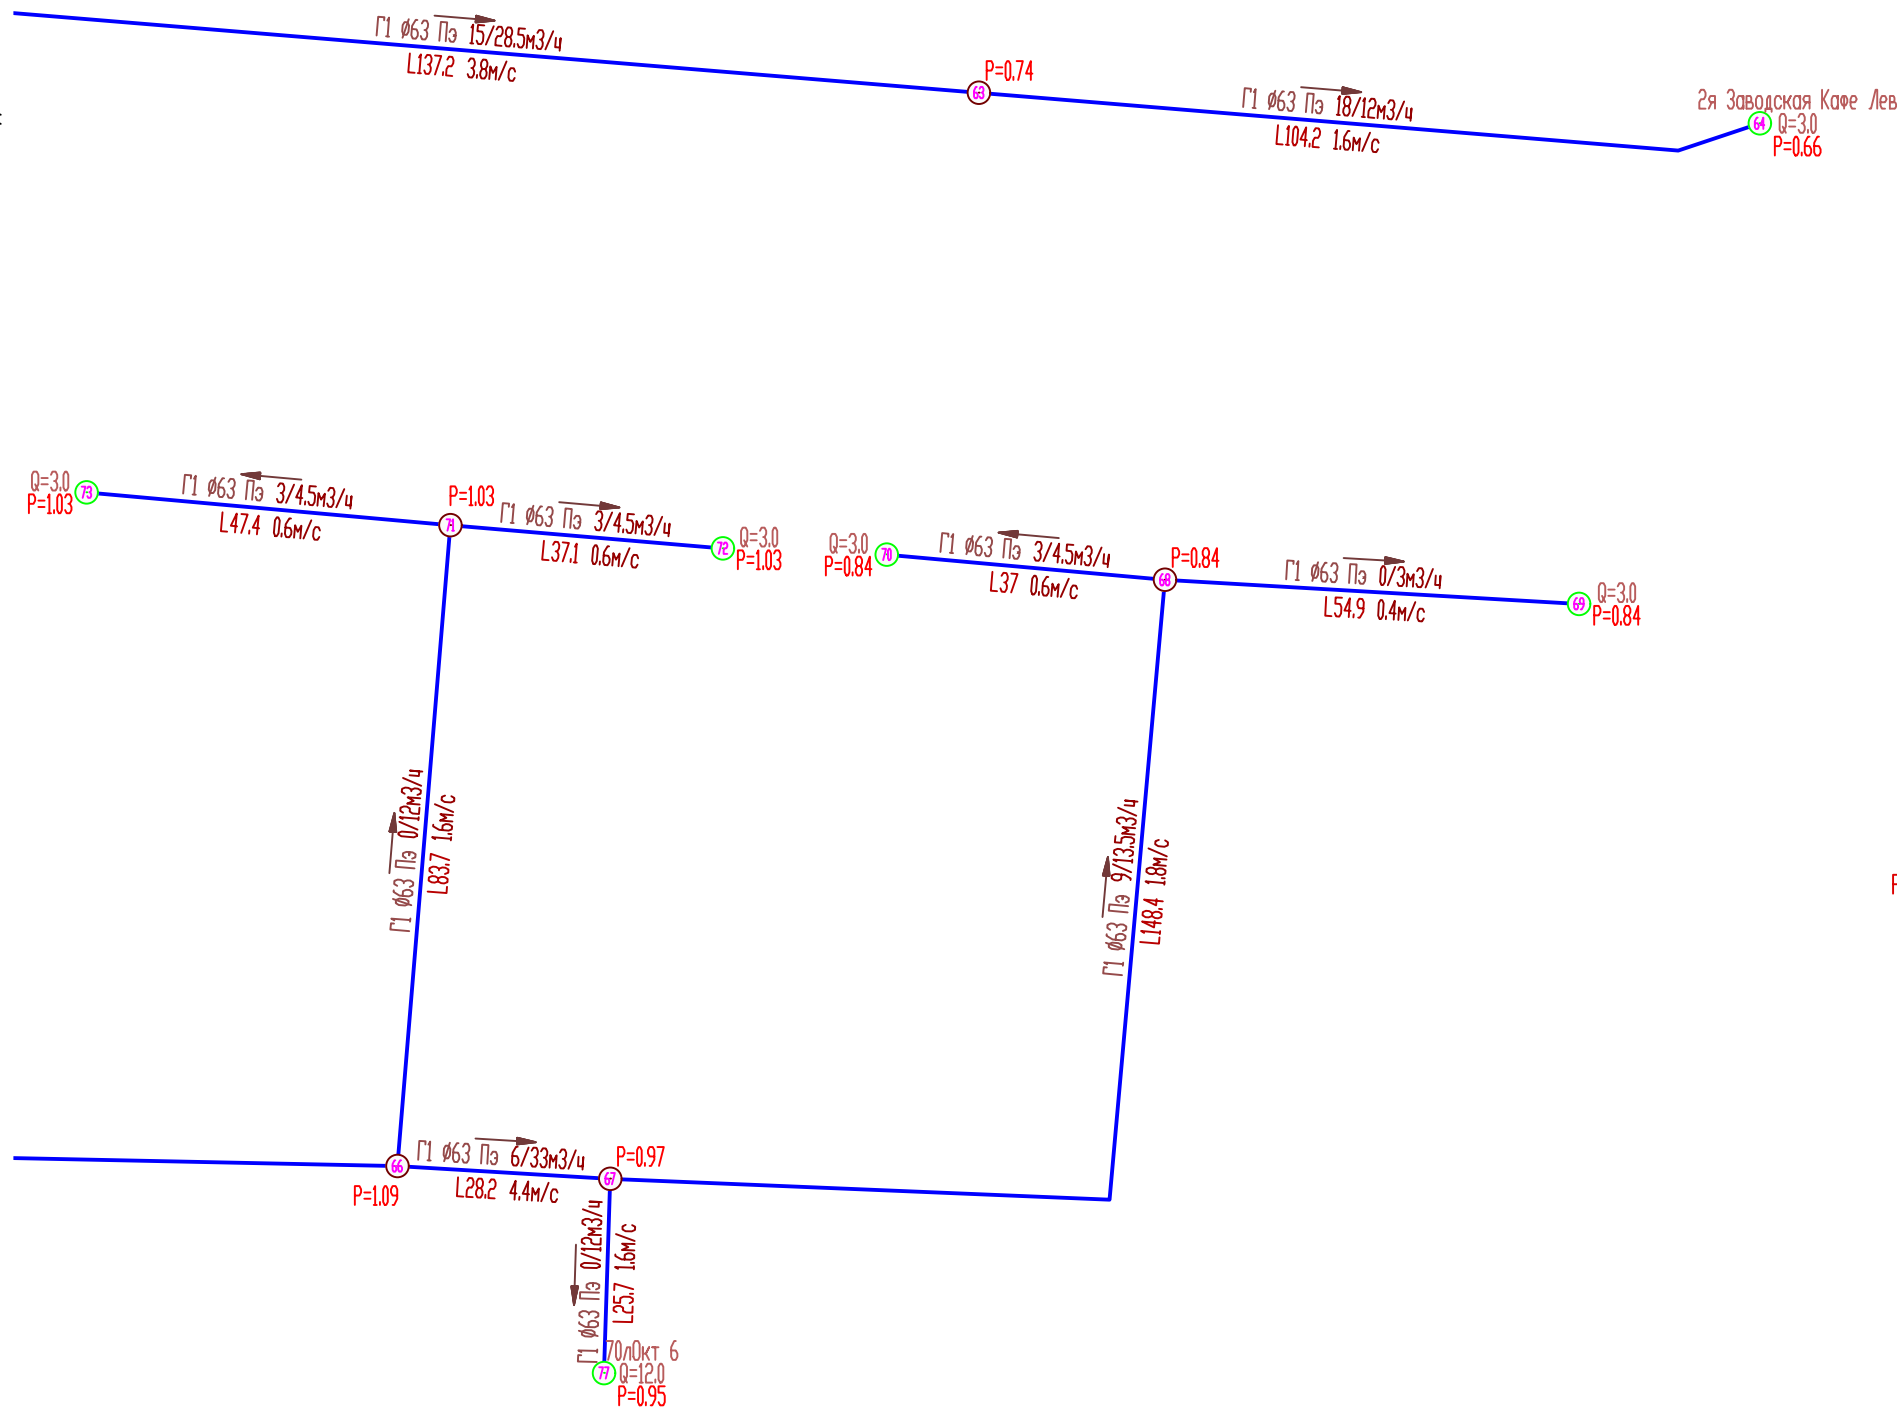


Условные обозначения

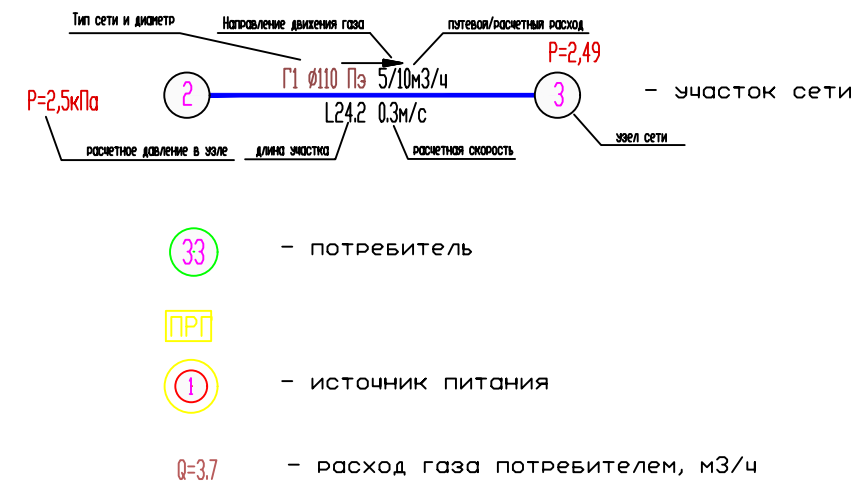

Линия соединения с листом 11

						274-2-2025-ГСГЧ			
						Схема газоснабжения природным газом с. Комсомольское, Комсомольского муниципального округа, Чувашской Республики			
Изм.	Кол.уч.	Лист.	№ док.	Подпись	Дата				
Разраб.		Кузьмина				Стадия	Лист	Листов	
Провер.		Прозоровский				П	13		
Н. контр.		Лазуткин				Гидравлический расчет сети низкого давления(существующее положение)		ООО "Газификация"	
ГИП		Лазуткин							

Изм. N подл.	
Подп. и дата	
Взам. инв. N	

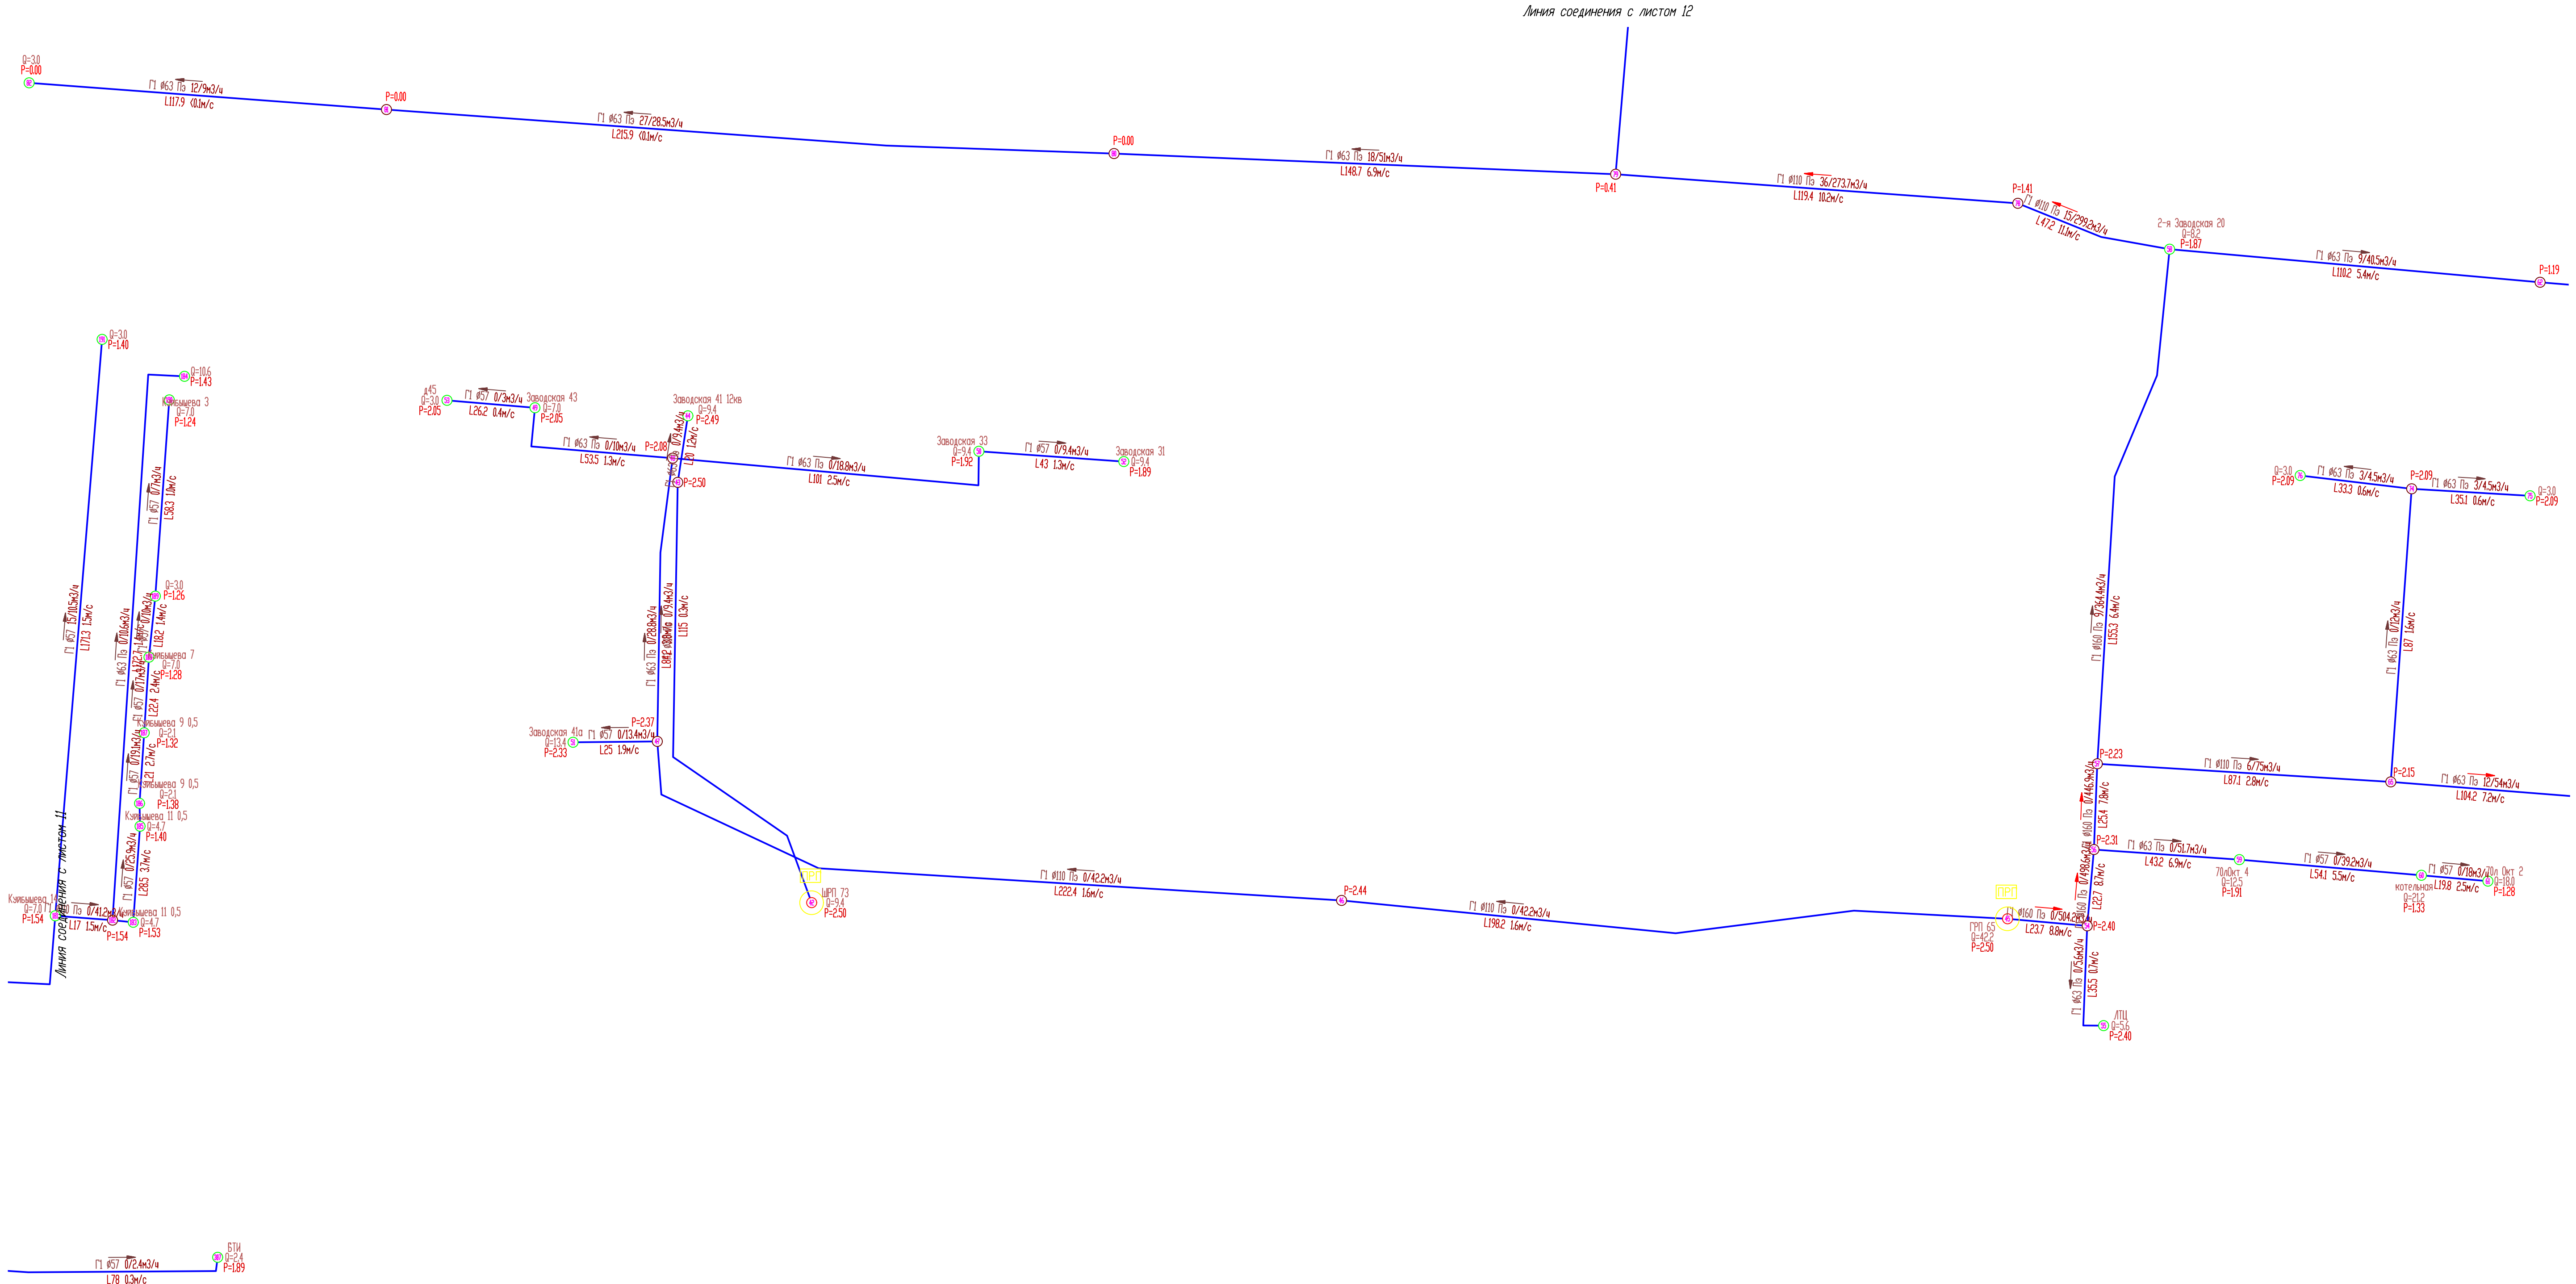

Линия соединения с листом 15

Линия соединения с листом 15

Условные обозначения


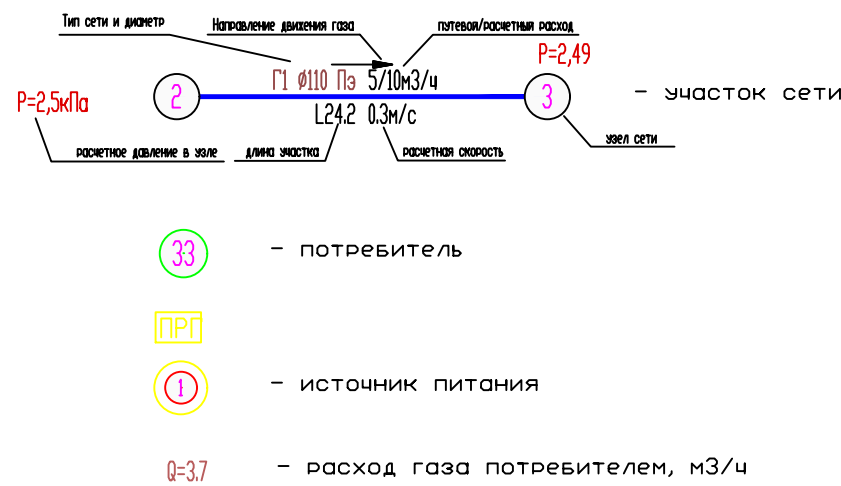


Схема расположения листов

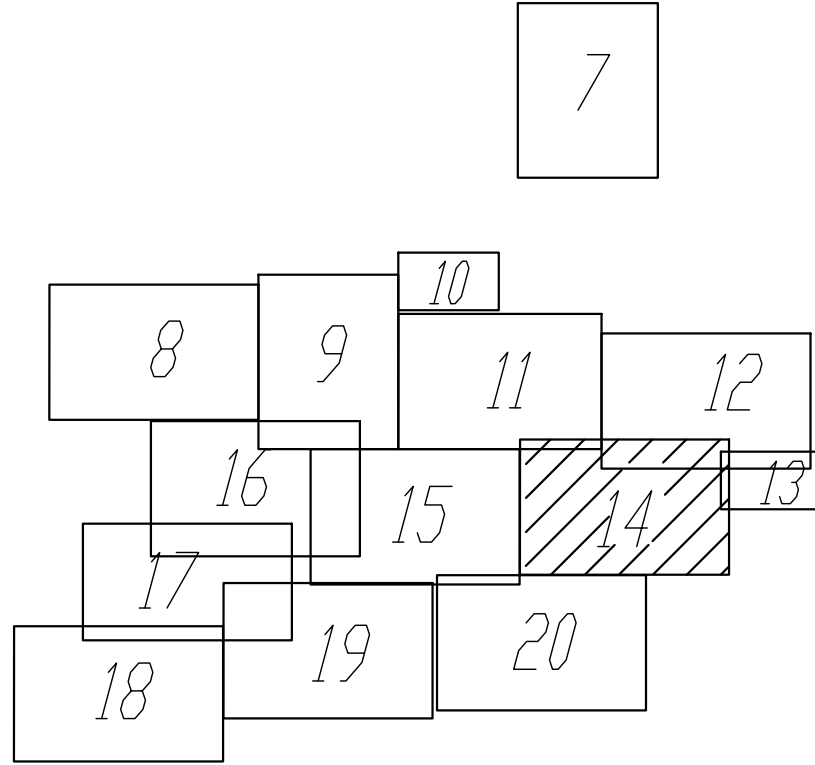

							274-2-2025-П.Ч		
							Схема газоснабжения природным газом с. Комсомольское, Комсомольского муниципального округа, Чувашской Республики		
Изм.	Колыч	Лист	Маск	Подпись	Дата		Стация	Лист	Листов
Разработ.	Козымина		Прозоровская				П	14	
Провер.									
Н. контр.	Лазутин		Лазутин				000 "Газификация"		
ГМП							Гидравлический расчет сети низкого давления(существующее положение)		

Линия соединения с листом 11



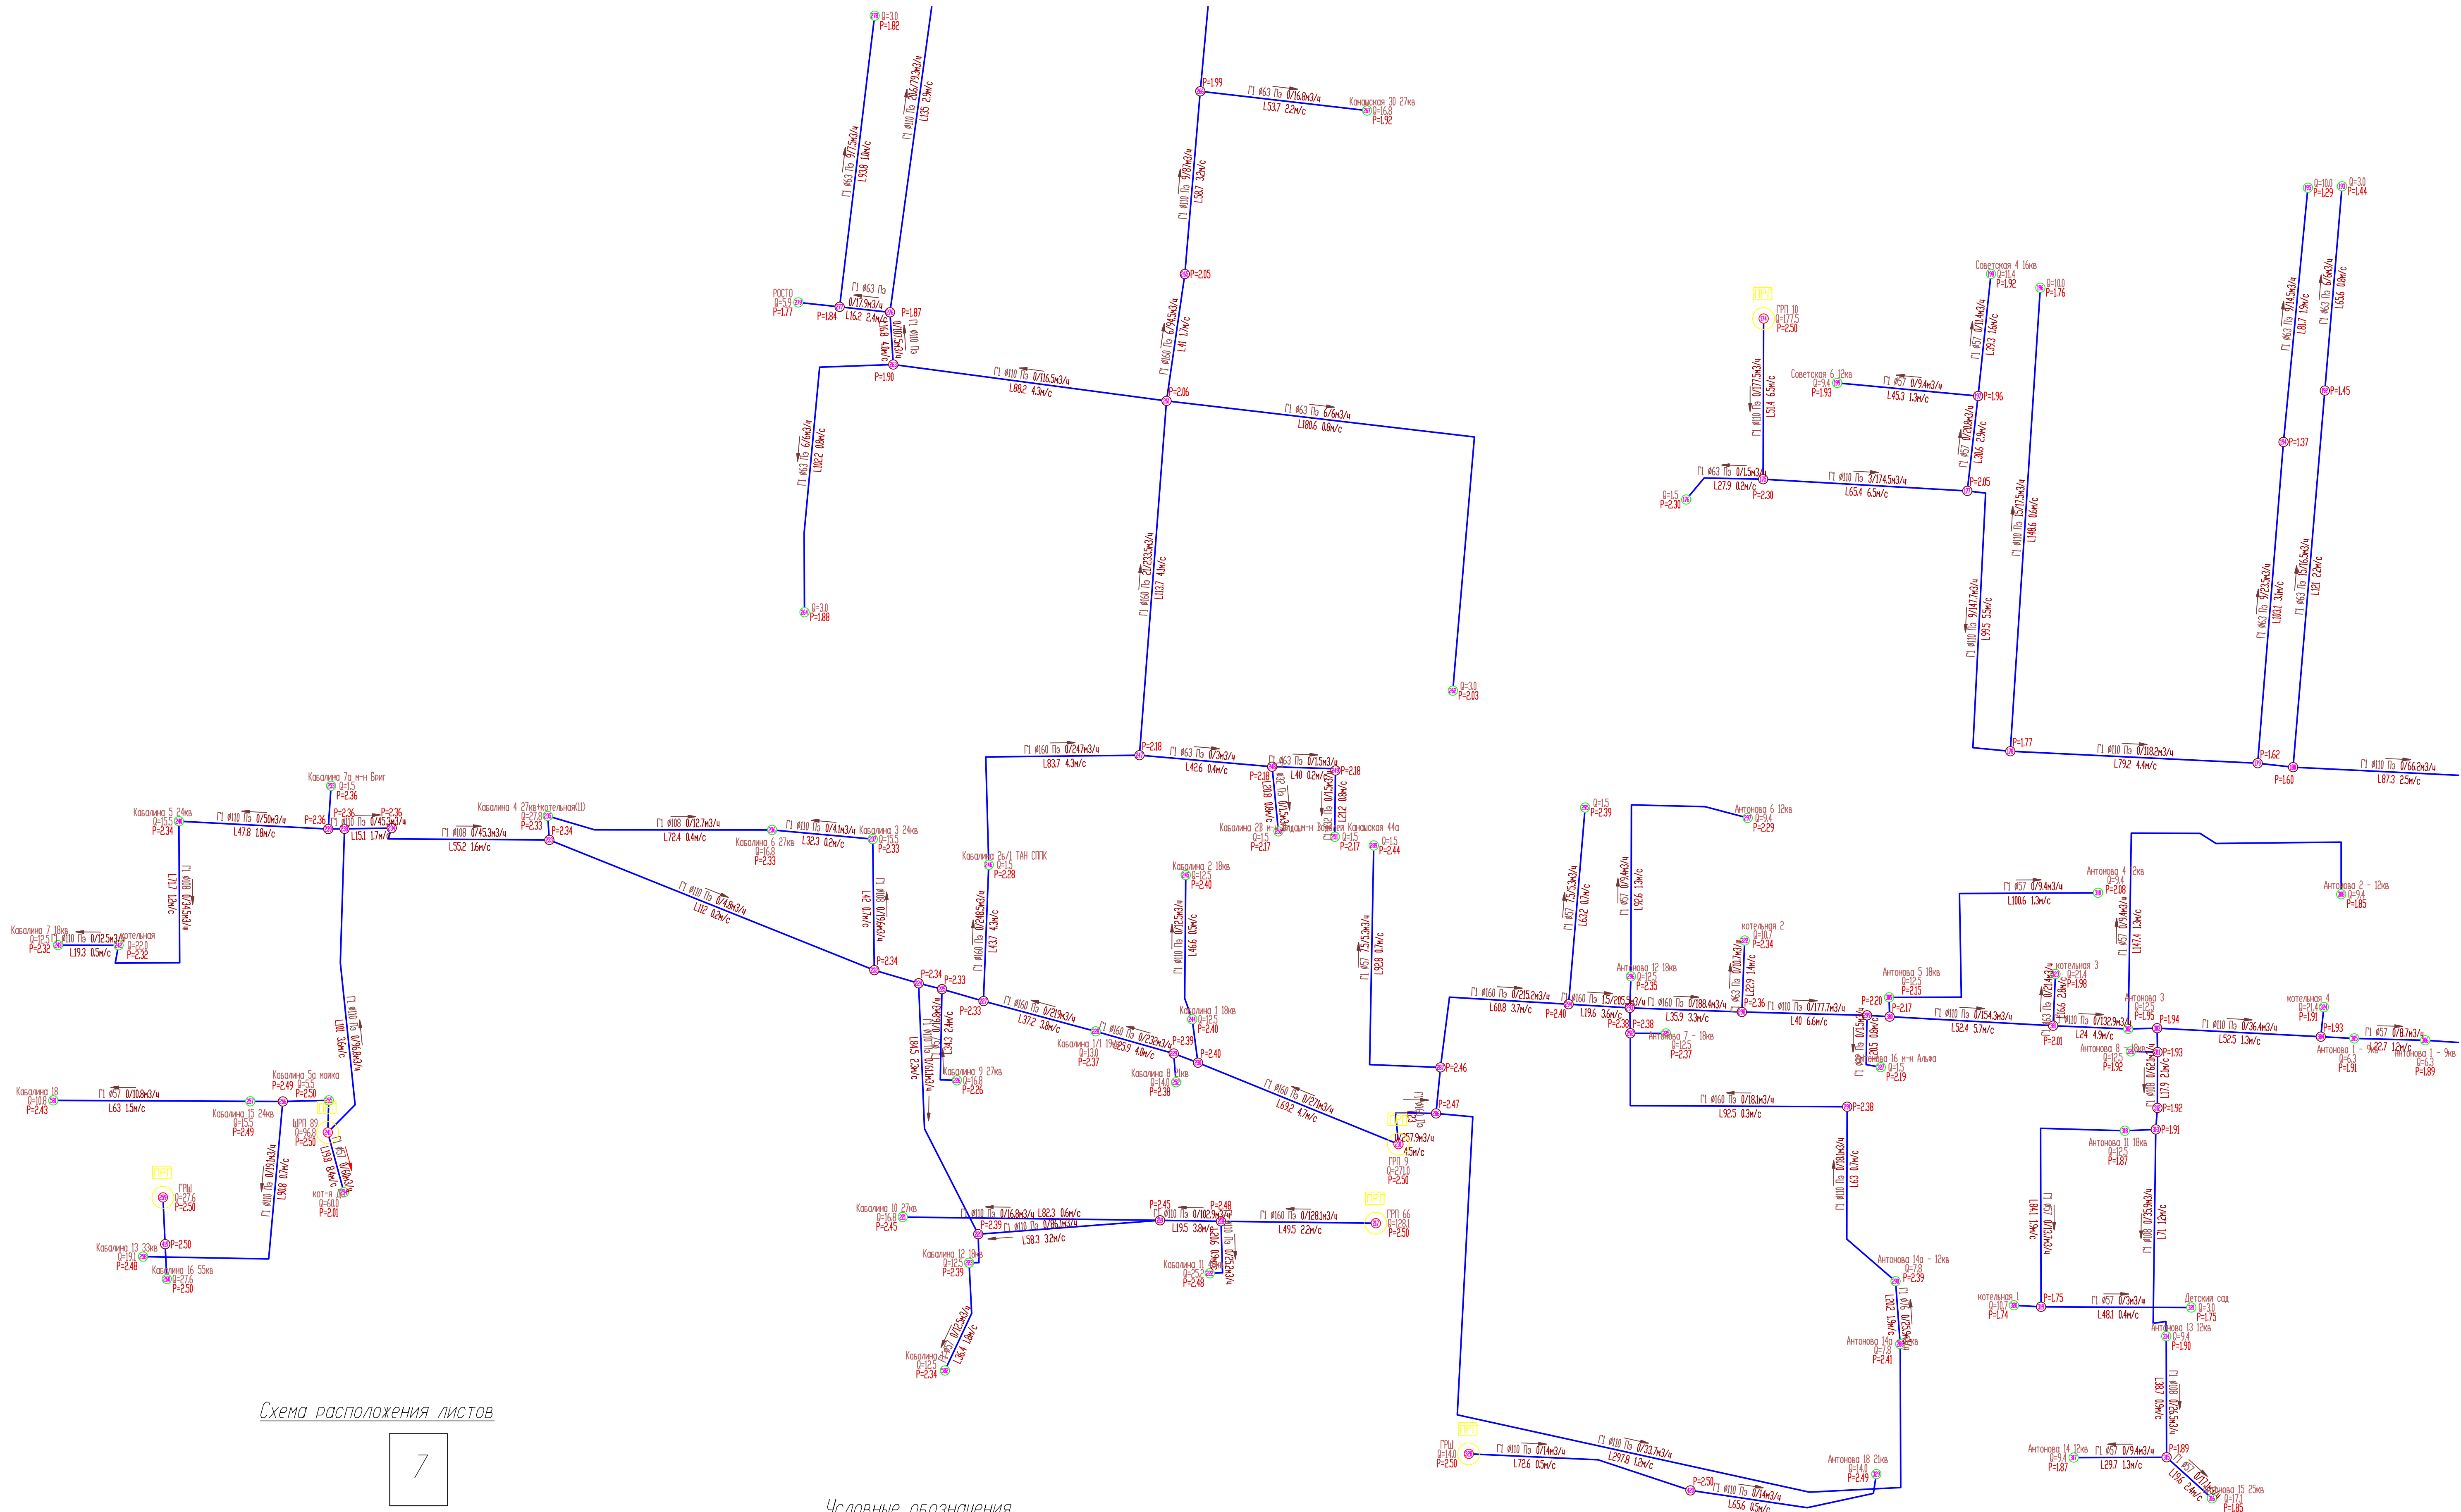


Схема расположения листов

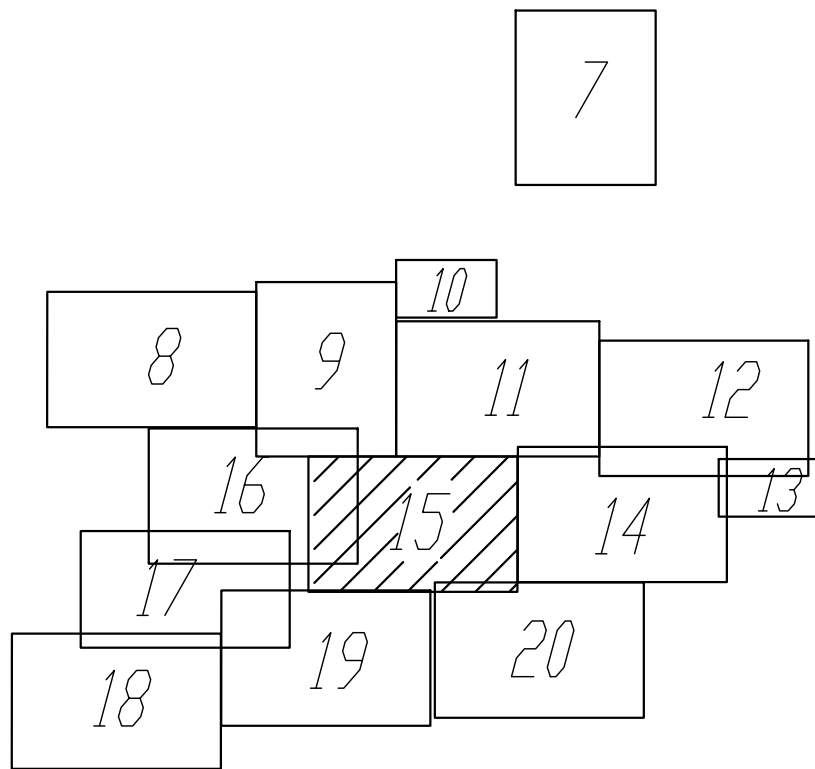


Условные обозначения

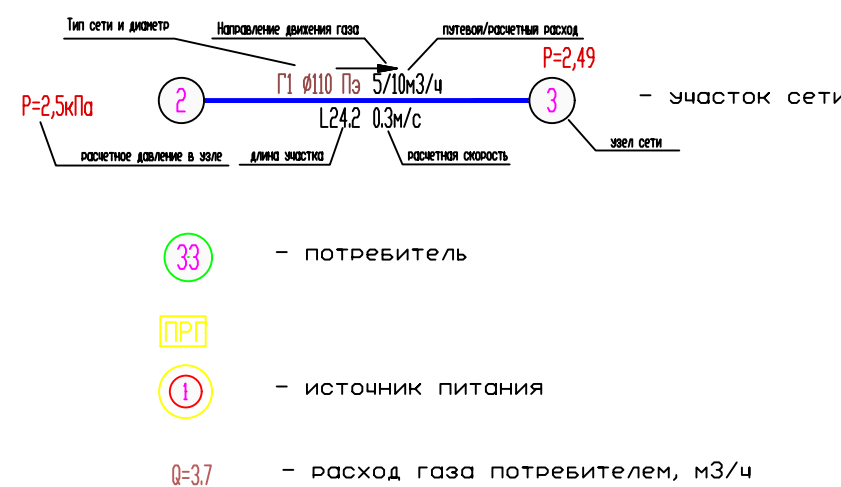

Линия соединения с листом 14


Линия соединения с листом 14

274-2-2025-ПГЛЧ					
Схема газоснабжения природным газом с. Комсомольское, Комсомольского муниципального округа, Чувашской Республики					
Изм.	Колуч.	Авт.	Маск.	Подпись	Дата
Разраб.	Козымина				
Провер.	Лазаровский				
				Студия	Лист
				П	15
Н. контр.	Лазуткин			ООО "Газификация"	
ГМП	Лазуткин			Гидравлический расчет сети низкого давления (существующее положение)	

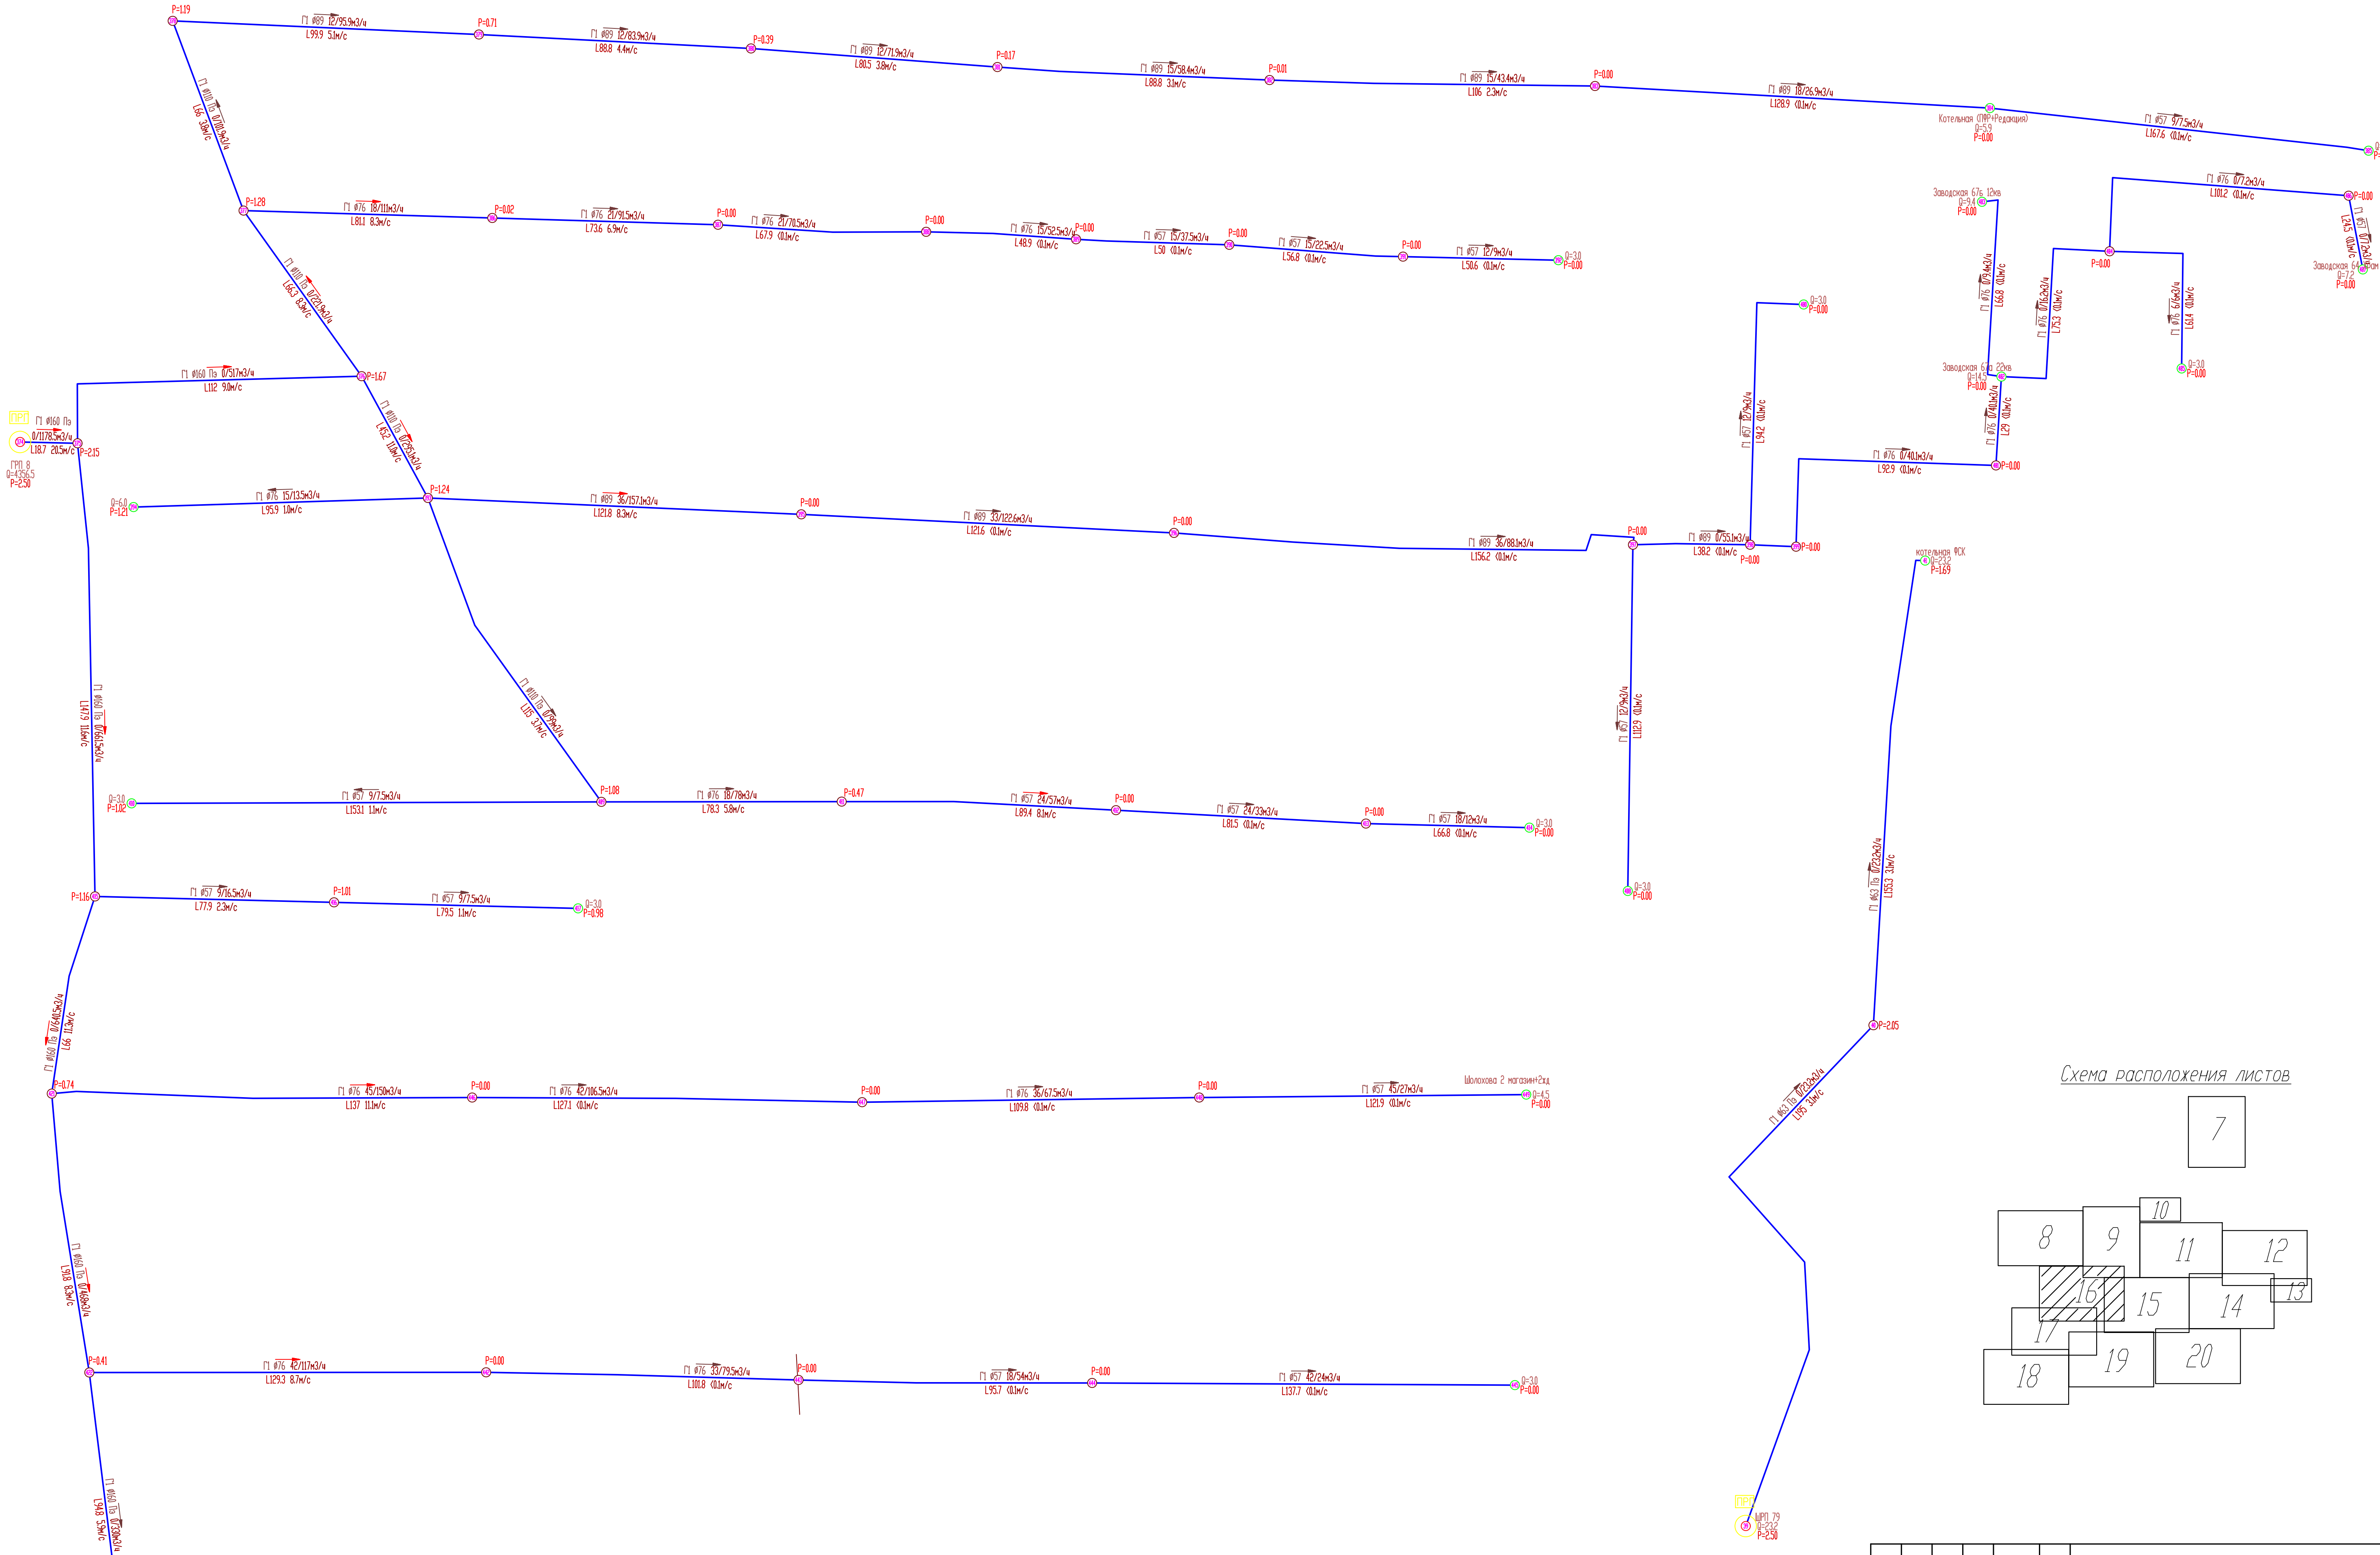

Линия соединения с листом 17

Схема расположения листов

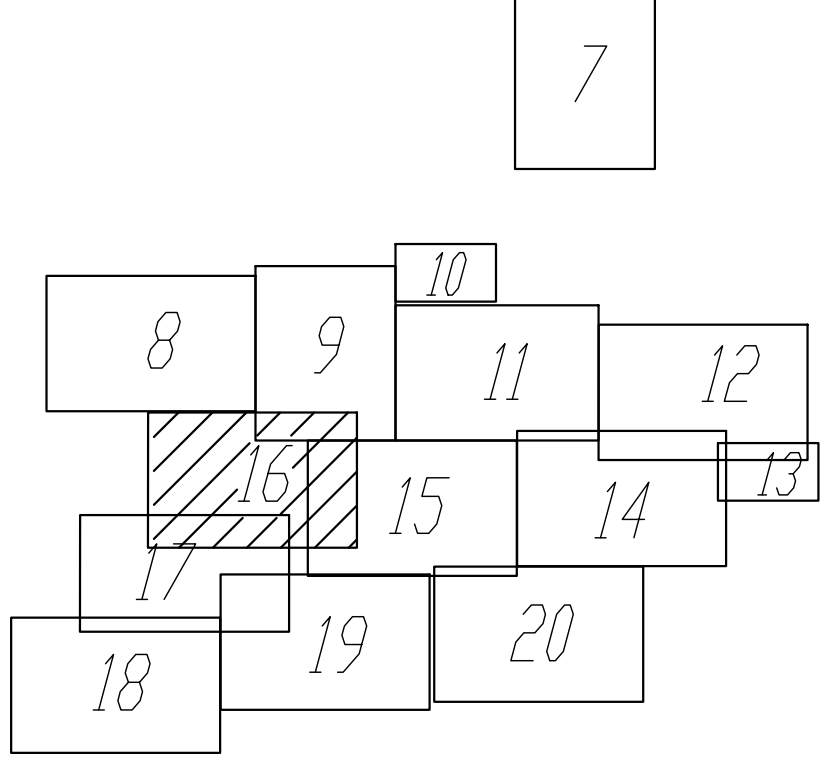

						274-2-2025-П.174		
						Схема газоснабжения природным газом с. Комсомольское, Комсомольского муниципального округа, Чувашской Республики		
Изм.	Кол-во	Лист	Маск	Подпись	Дата	Стация	Лист	Листов
Разраб.		Козымина				П	16	
Провер.		Прозоровская						
Н. контр.		Лазуткин				000 "Газификация"		
ГМП		Лазуткин				Гидравлический расчет сети низкого давления(существующее положение)		

Линия соединения с листом 16



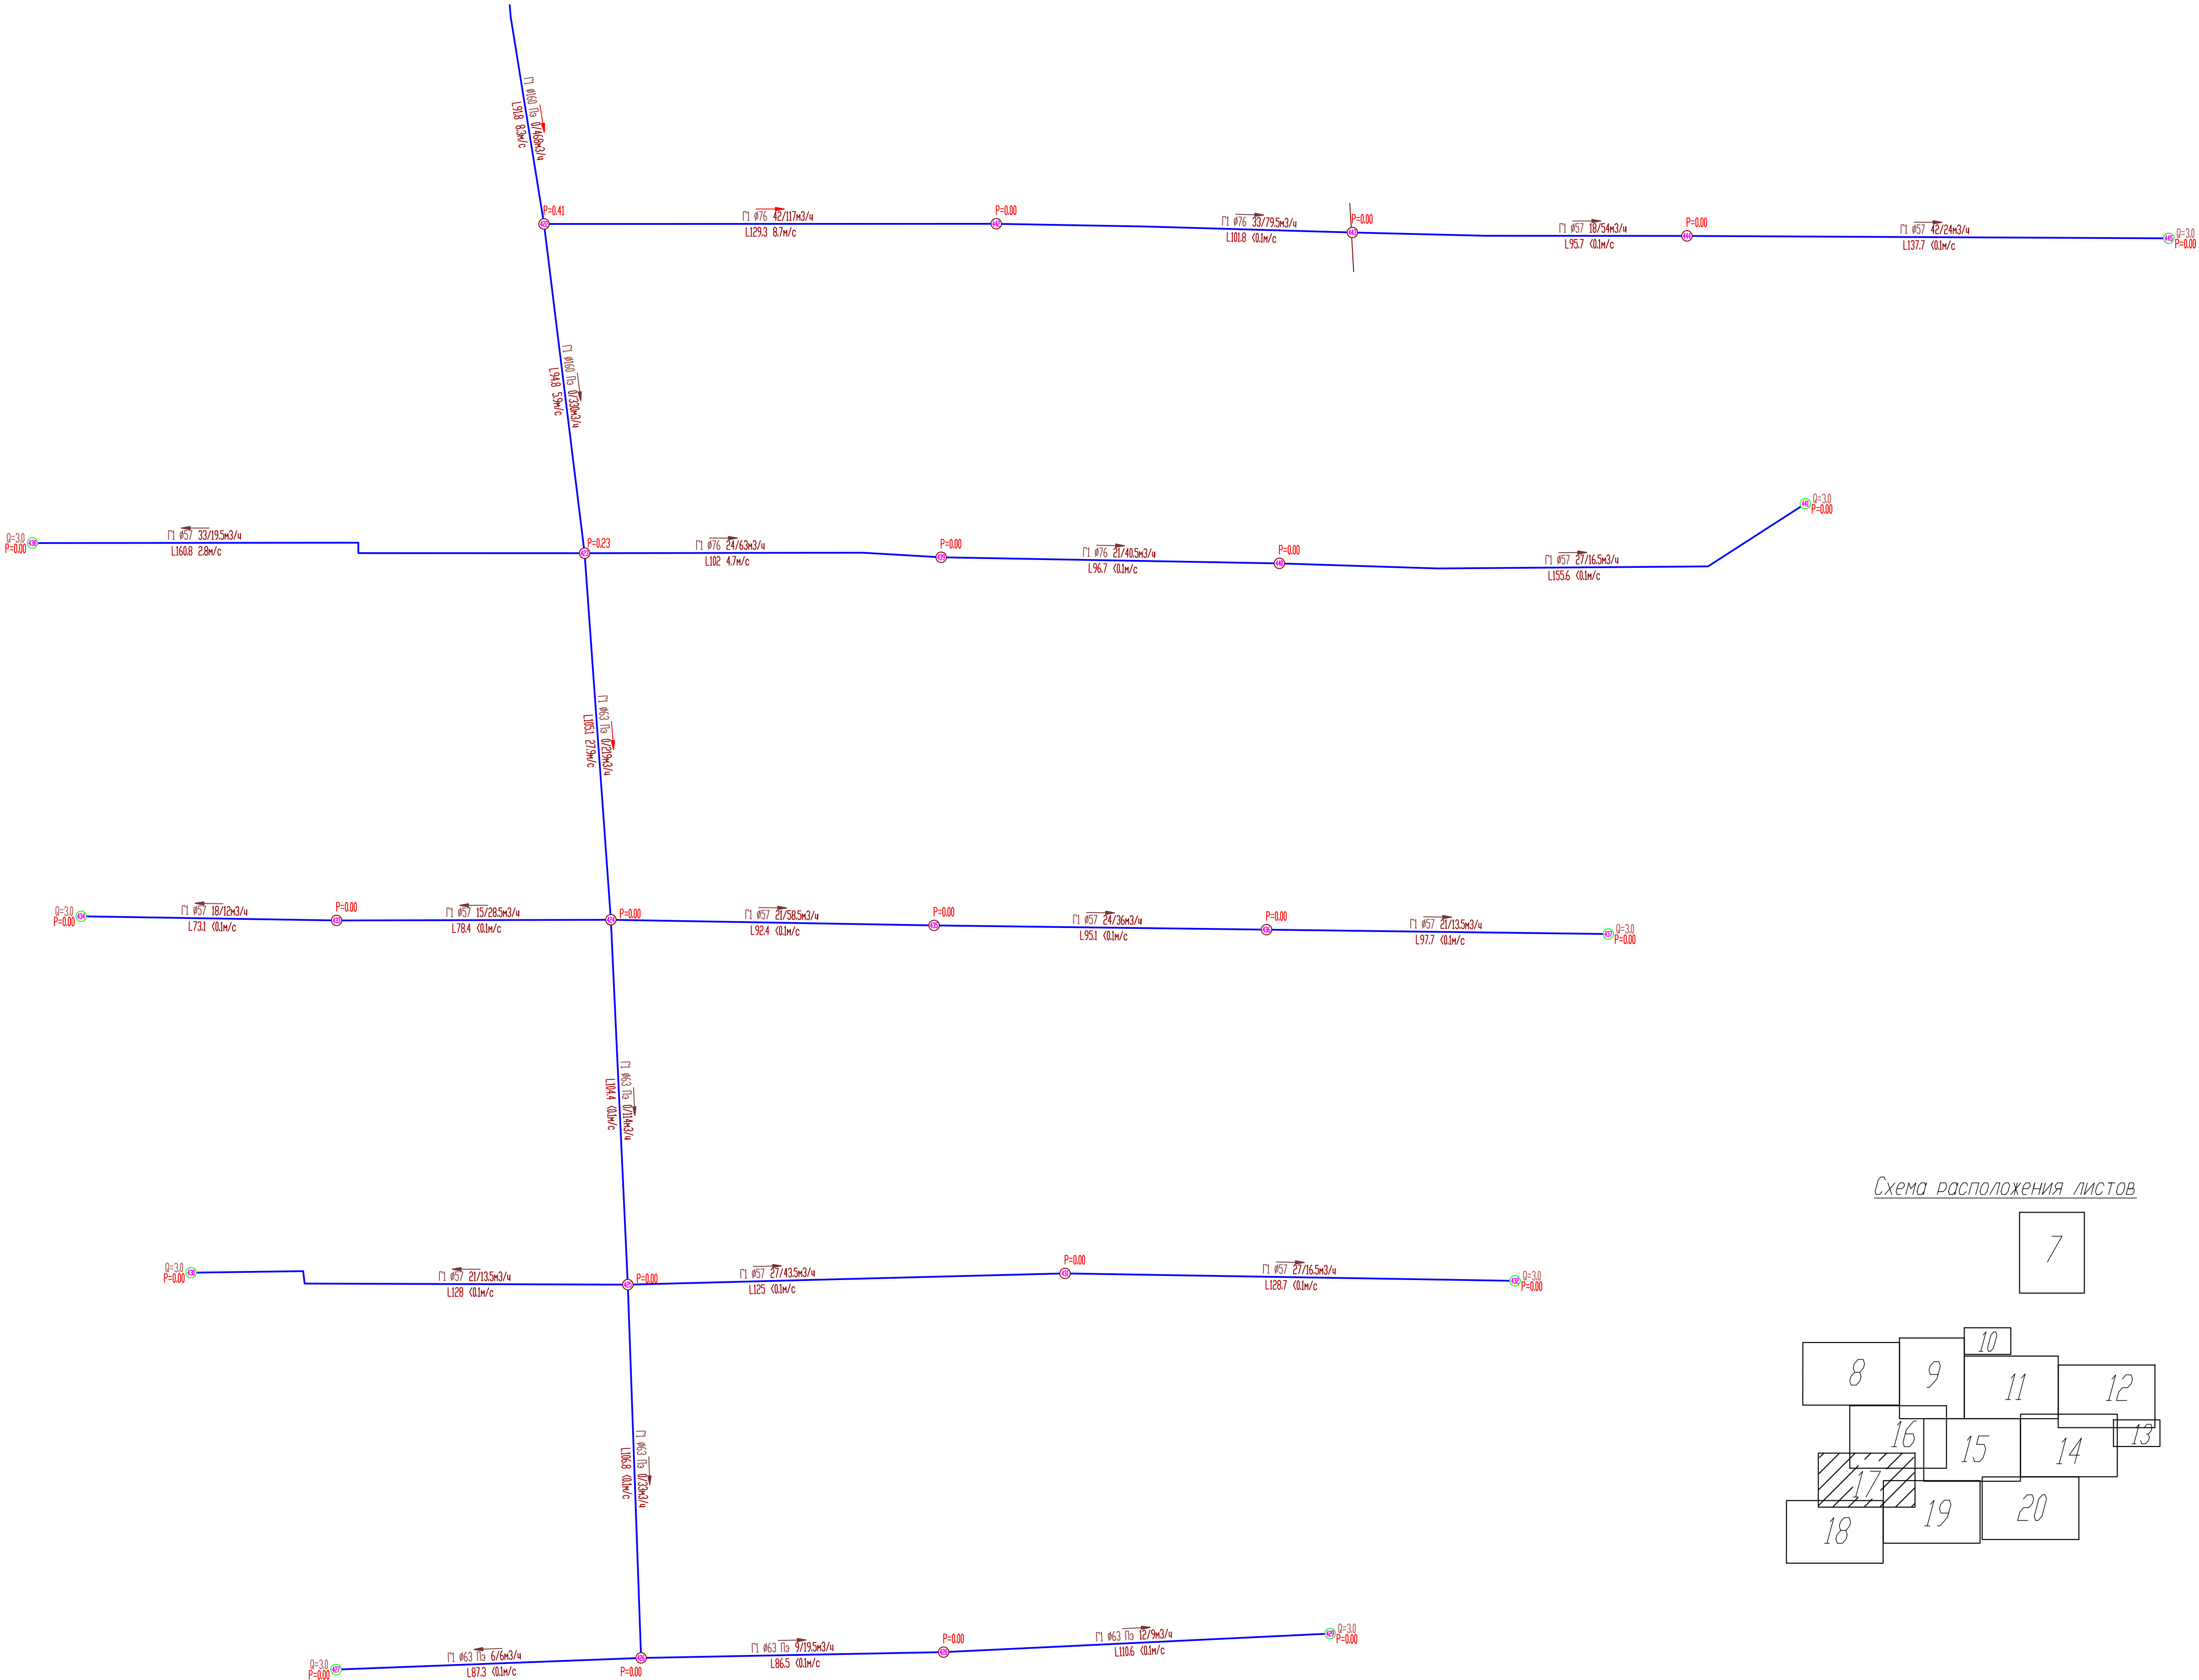


Схема расположения листов

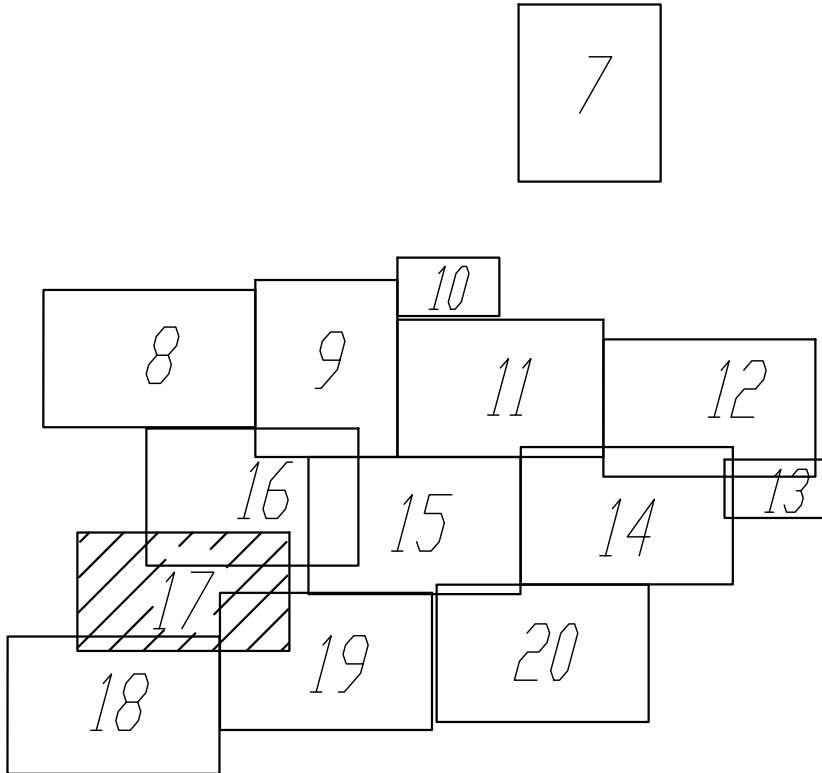

Условные обозначения

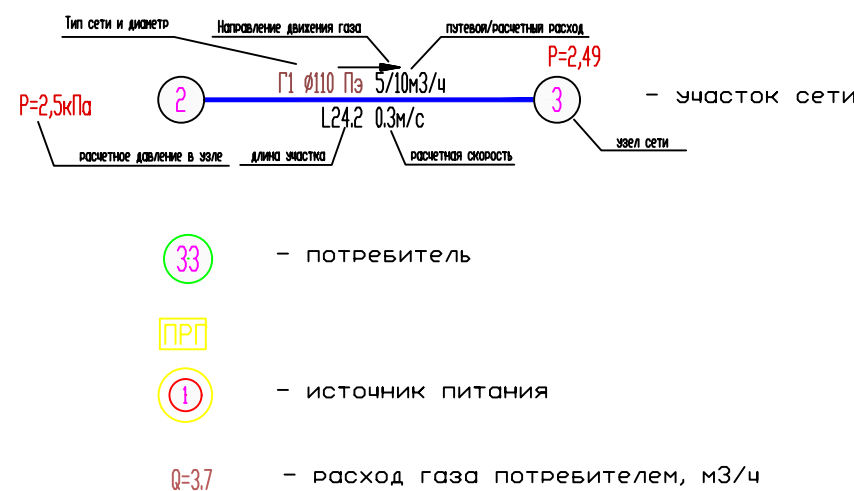

						274-2-2025-ПСЧ		
						Схема газоснабжения природным газом с. Комсомольское, Комсомольского муниципального округа, Чувашской Республики		
Изм.	Кол.изм.	Лист.	Испол.	Подпись	Дата		Стация	Лист
Разраб.	Козымина		Провер.	Поздоровский			П	17
Н. контр.	Лазытский		Лазытский			Гидравлический расчет сети низкого давления (сместывающее положение)		
						ООО "Газификация"		

Взам. шиф. N
Подп. и дата
Инд. N подл.




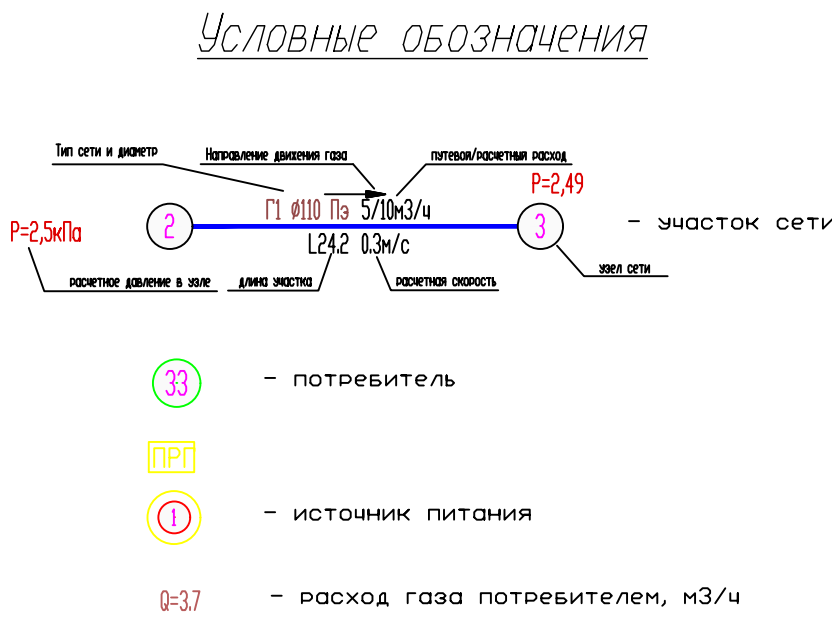


Схема расположения листов

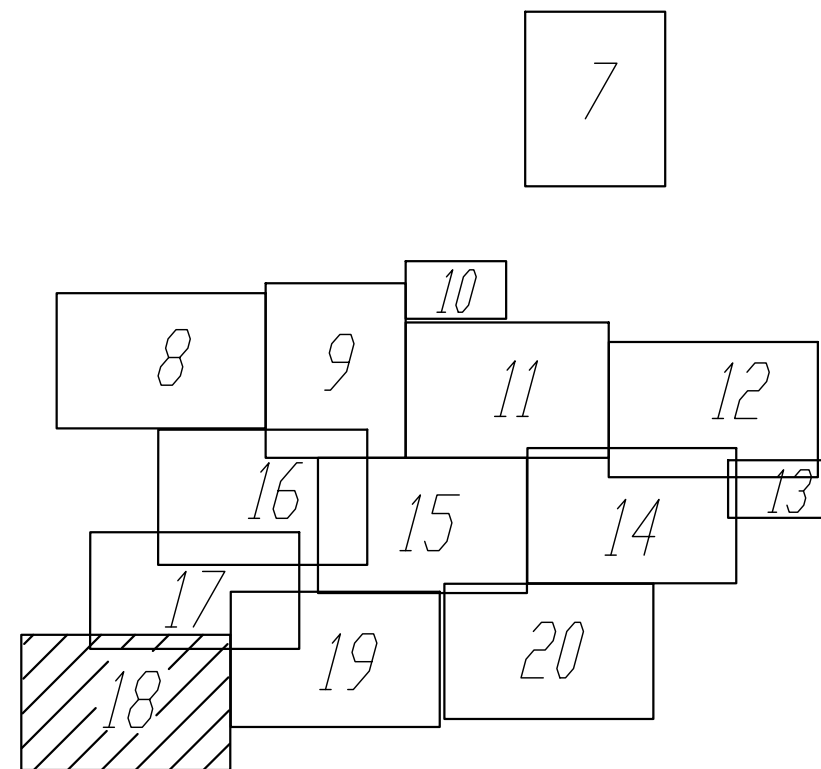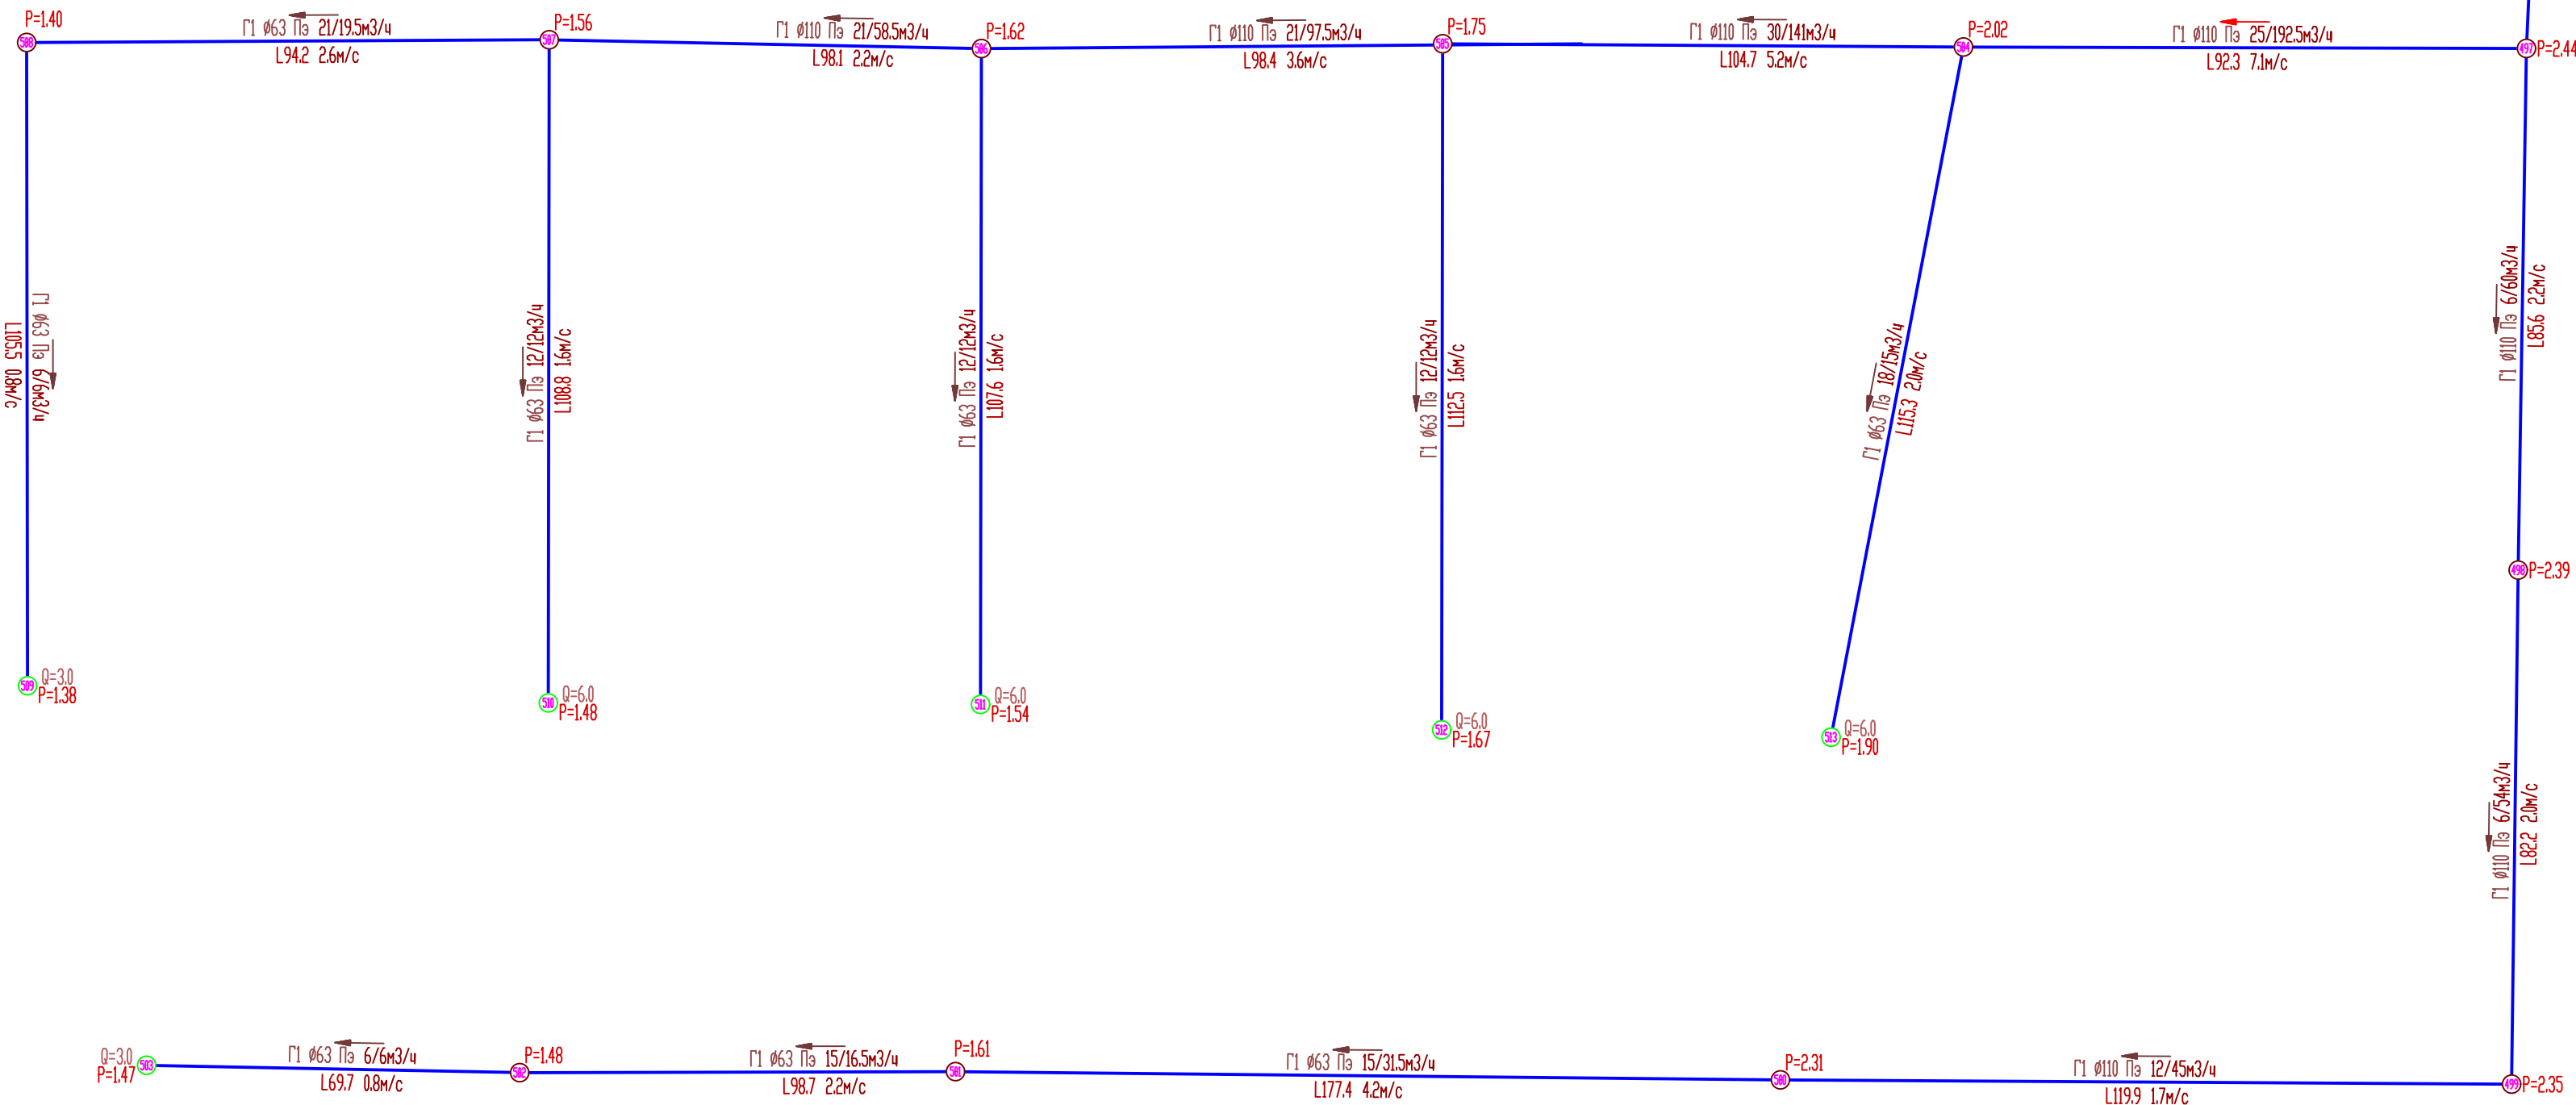

							274-2-2025-ПЗ.Ч
Изм.	Колыч.	Лист.	Маск.	Подпись	Дата		Схема газоснабжения природным газом с. Комсомольское, Комсомольского муниципального округа, Чувашской Республики
Разработ.	Козымина		Прокопьевская			Страница	Лист
Провер.						П	18
Н. контр.	Лазуткин		Лазуткин				ООО "Газификация"
ГМП							Гидравлический расчет сети низкого давления (сместившее положение)

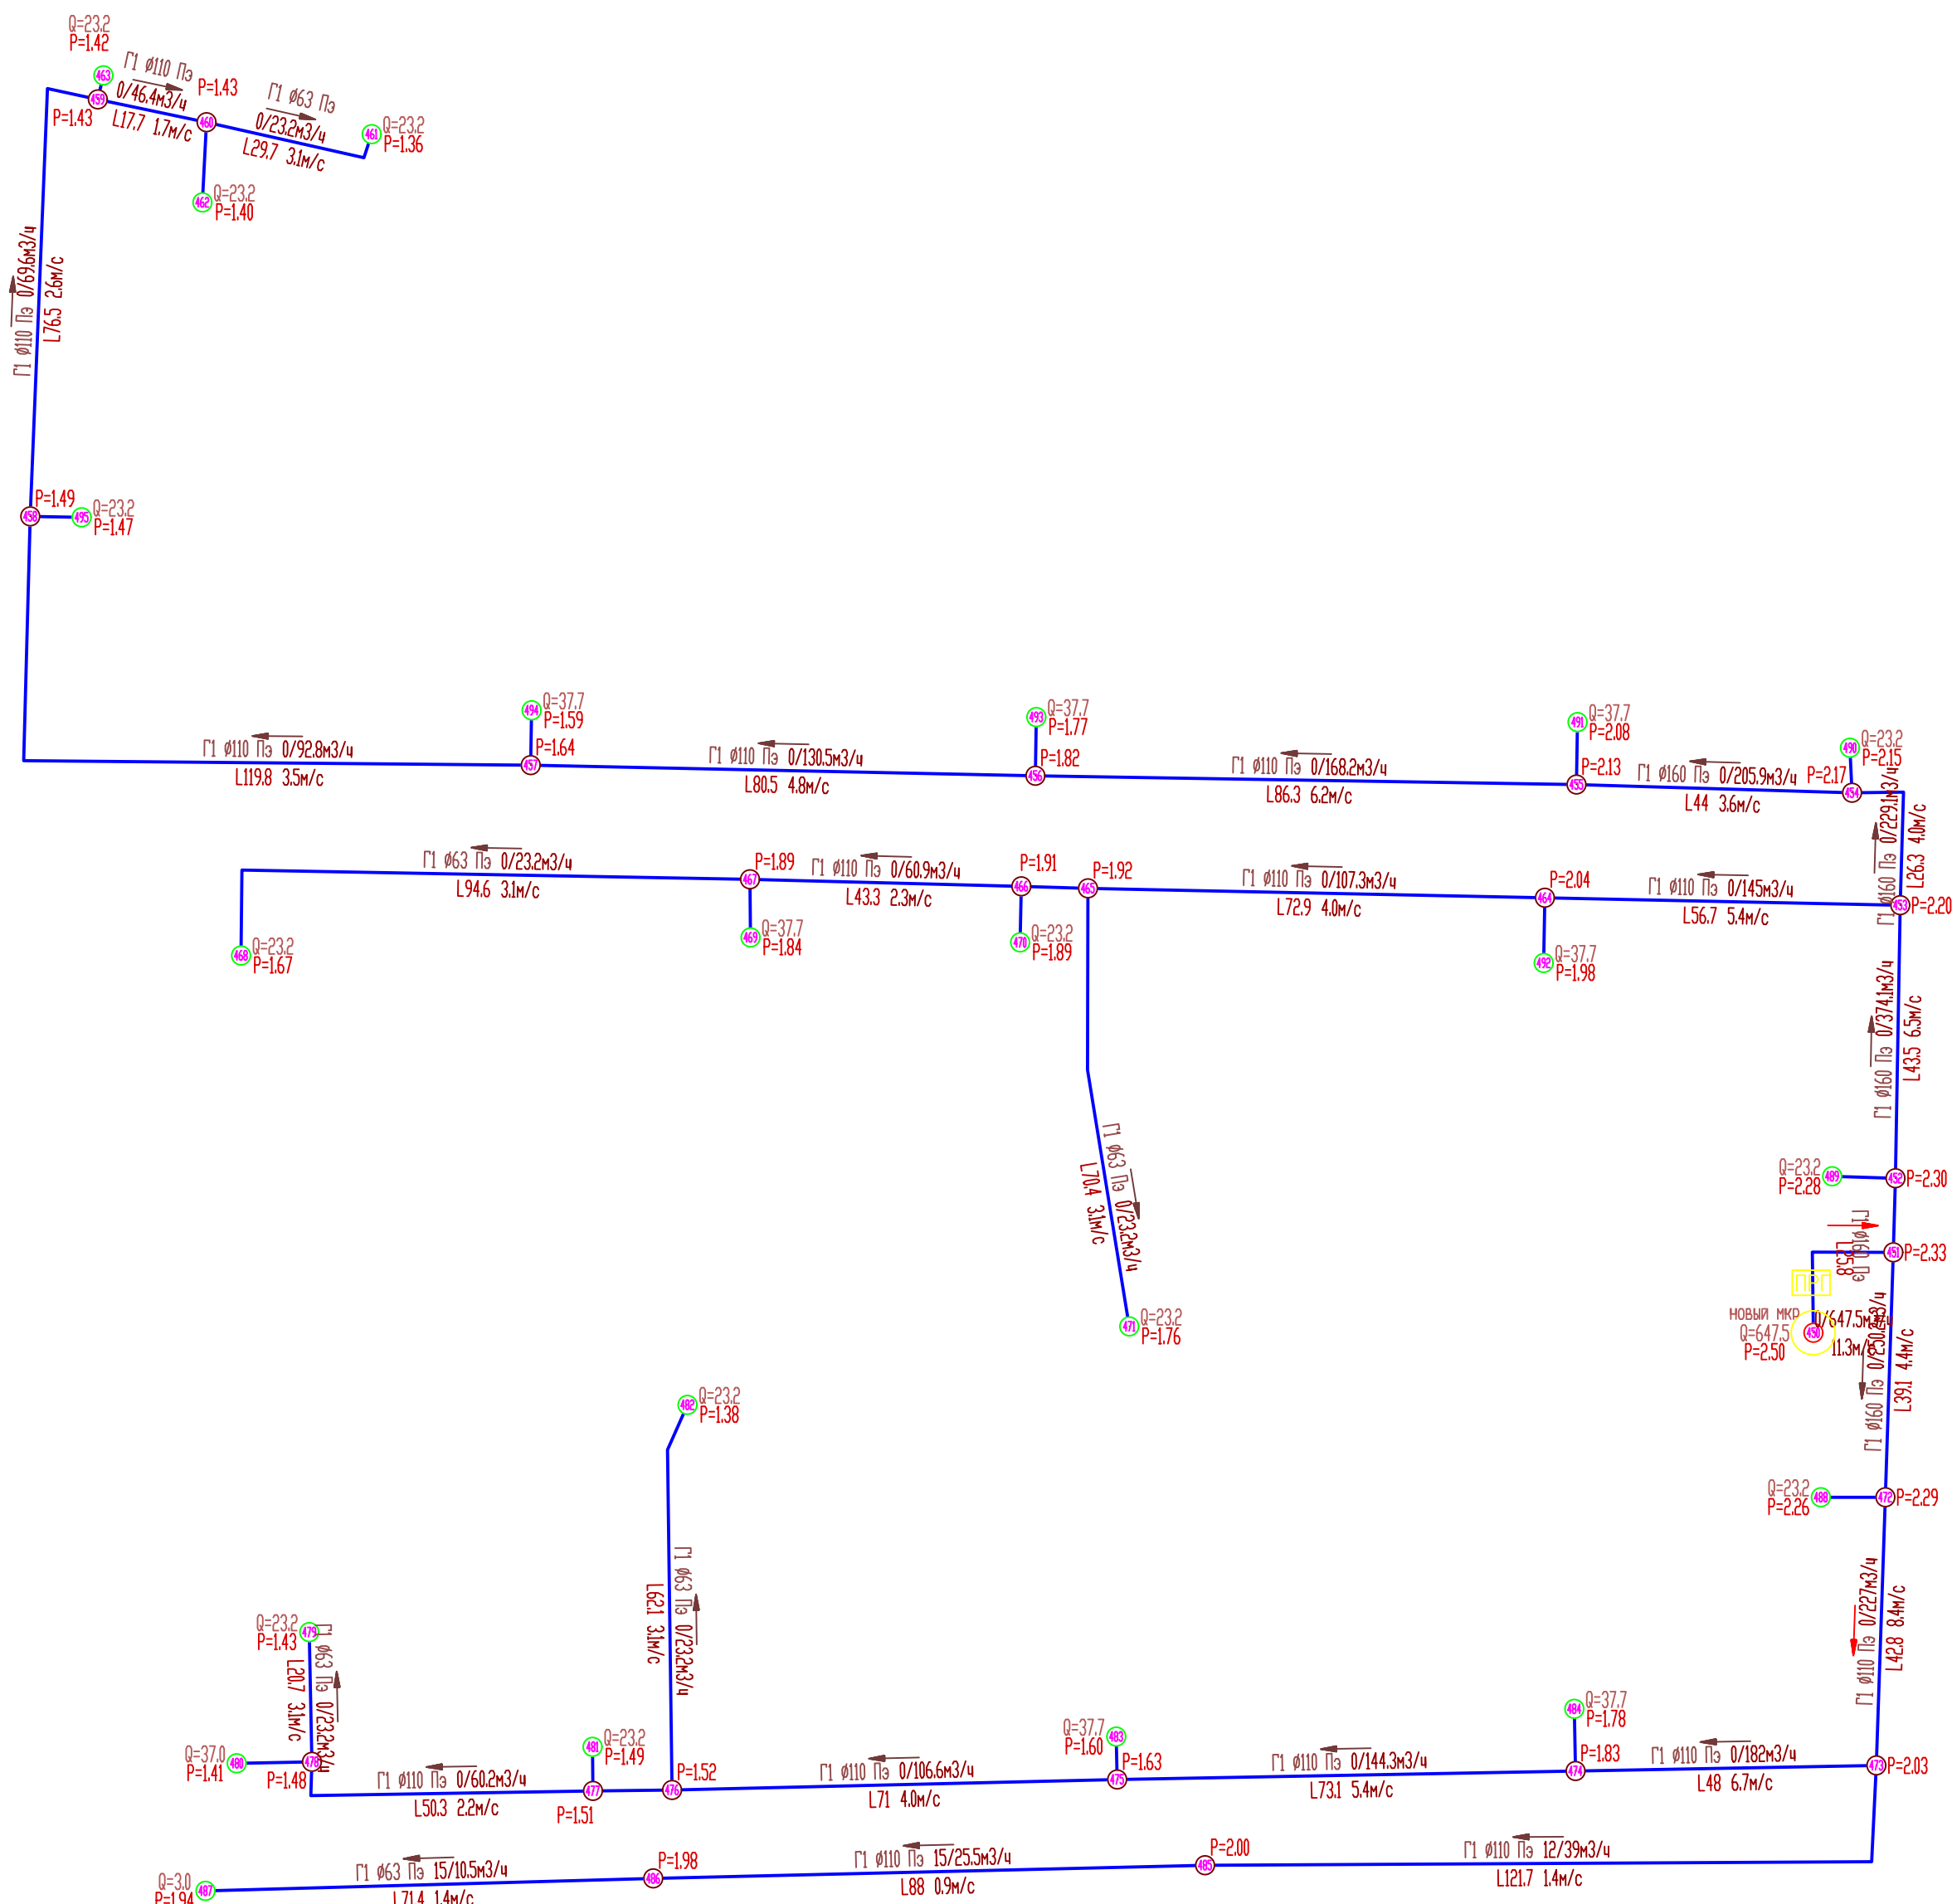

Условные обозначения



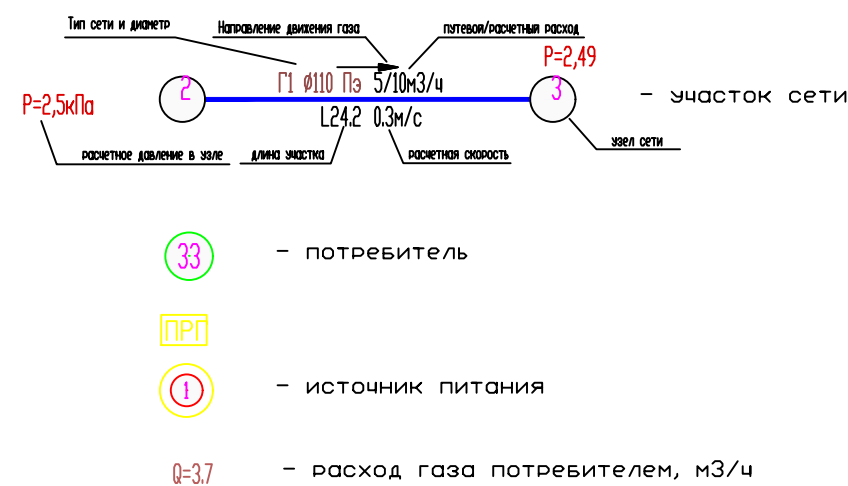



Схема расположения листов

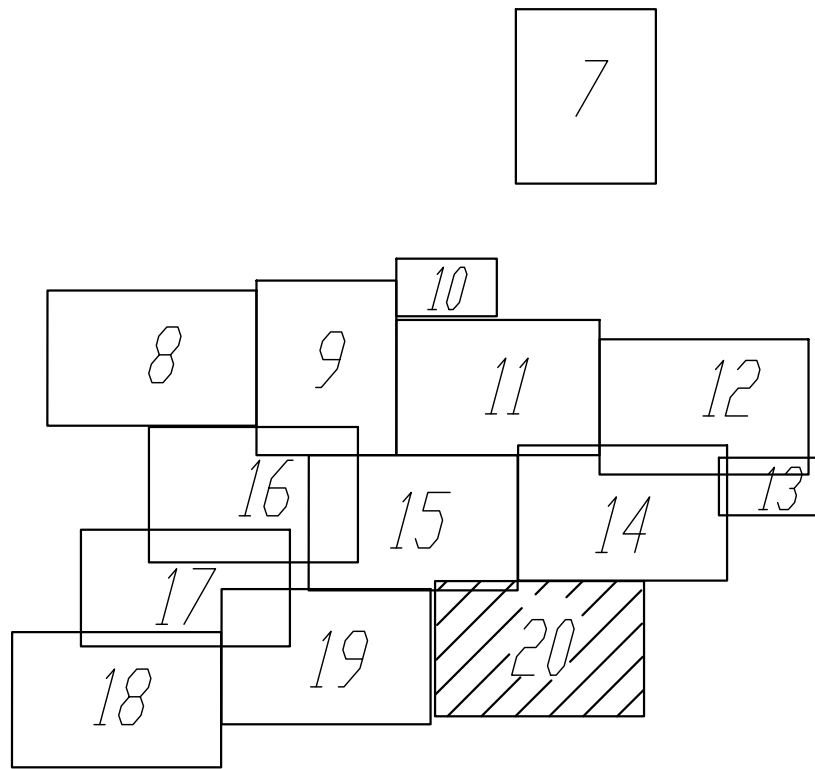

						274-2-2023-ГЗ.Ч		
						Схема газоснабжения природным газом с. Комсомольское, Комсомольского муниципального округа, Чувашской Республики		
Изм.	Кол.изм.	Лист	Масштаб	Подпись	Дата		Страница	Листов
Разработчик		Козымина		Проверенный			11	20
Н.контр.		Лазуткина		Лазуткина		Гидравлический расчет сети низкого давления (существующее положение)	ООО "Газификация"	

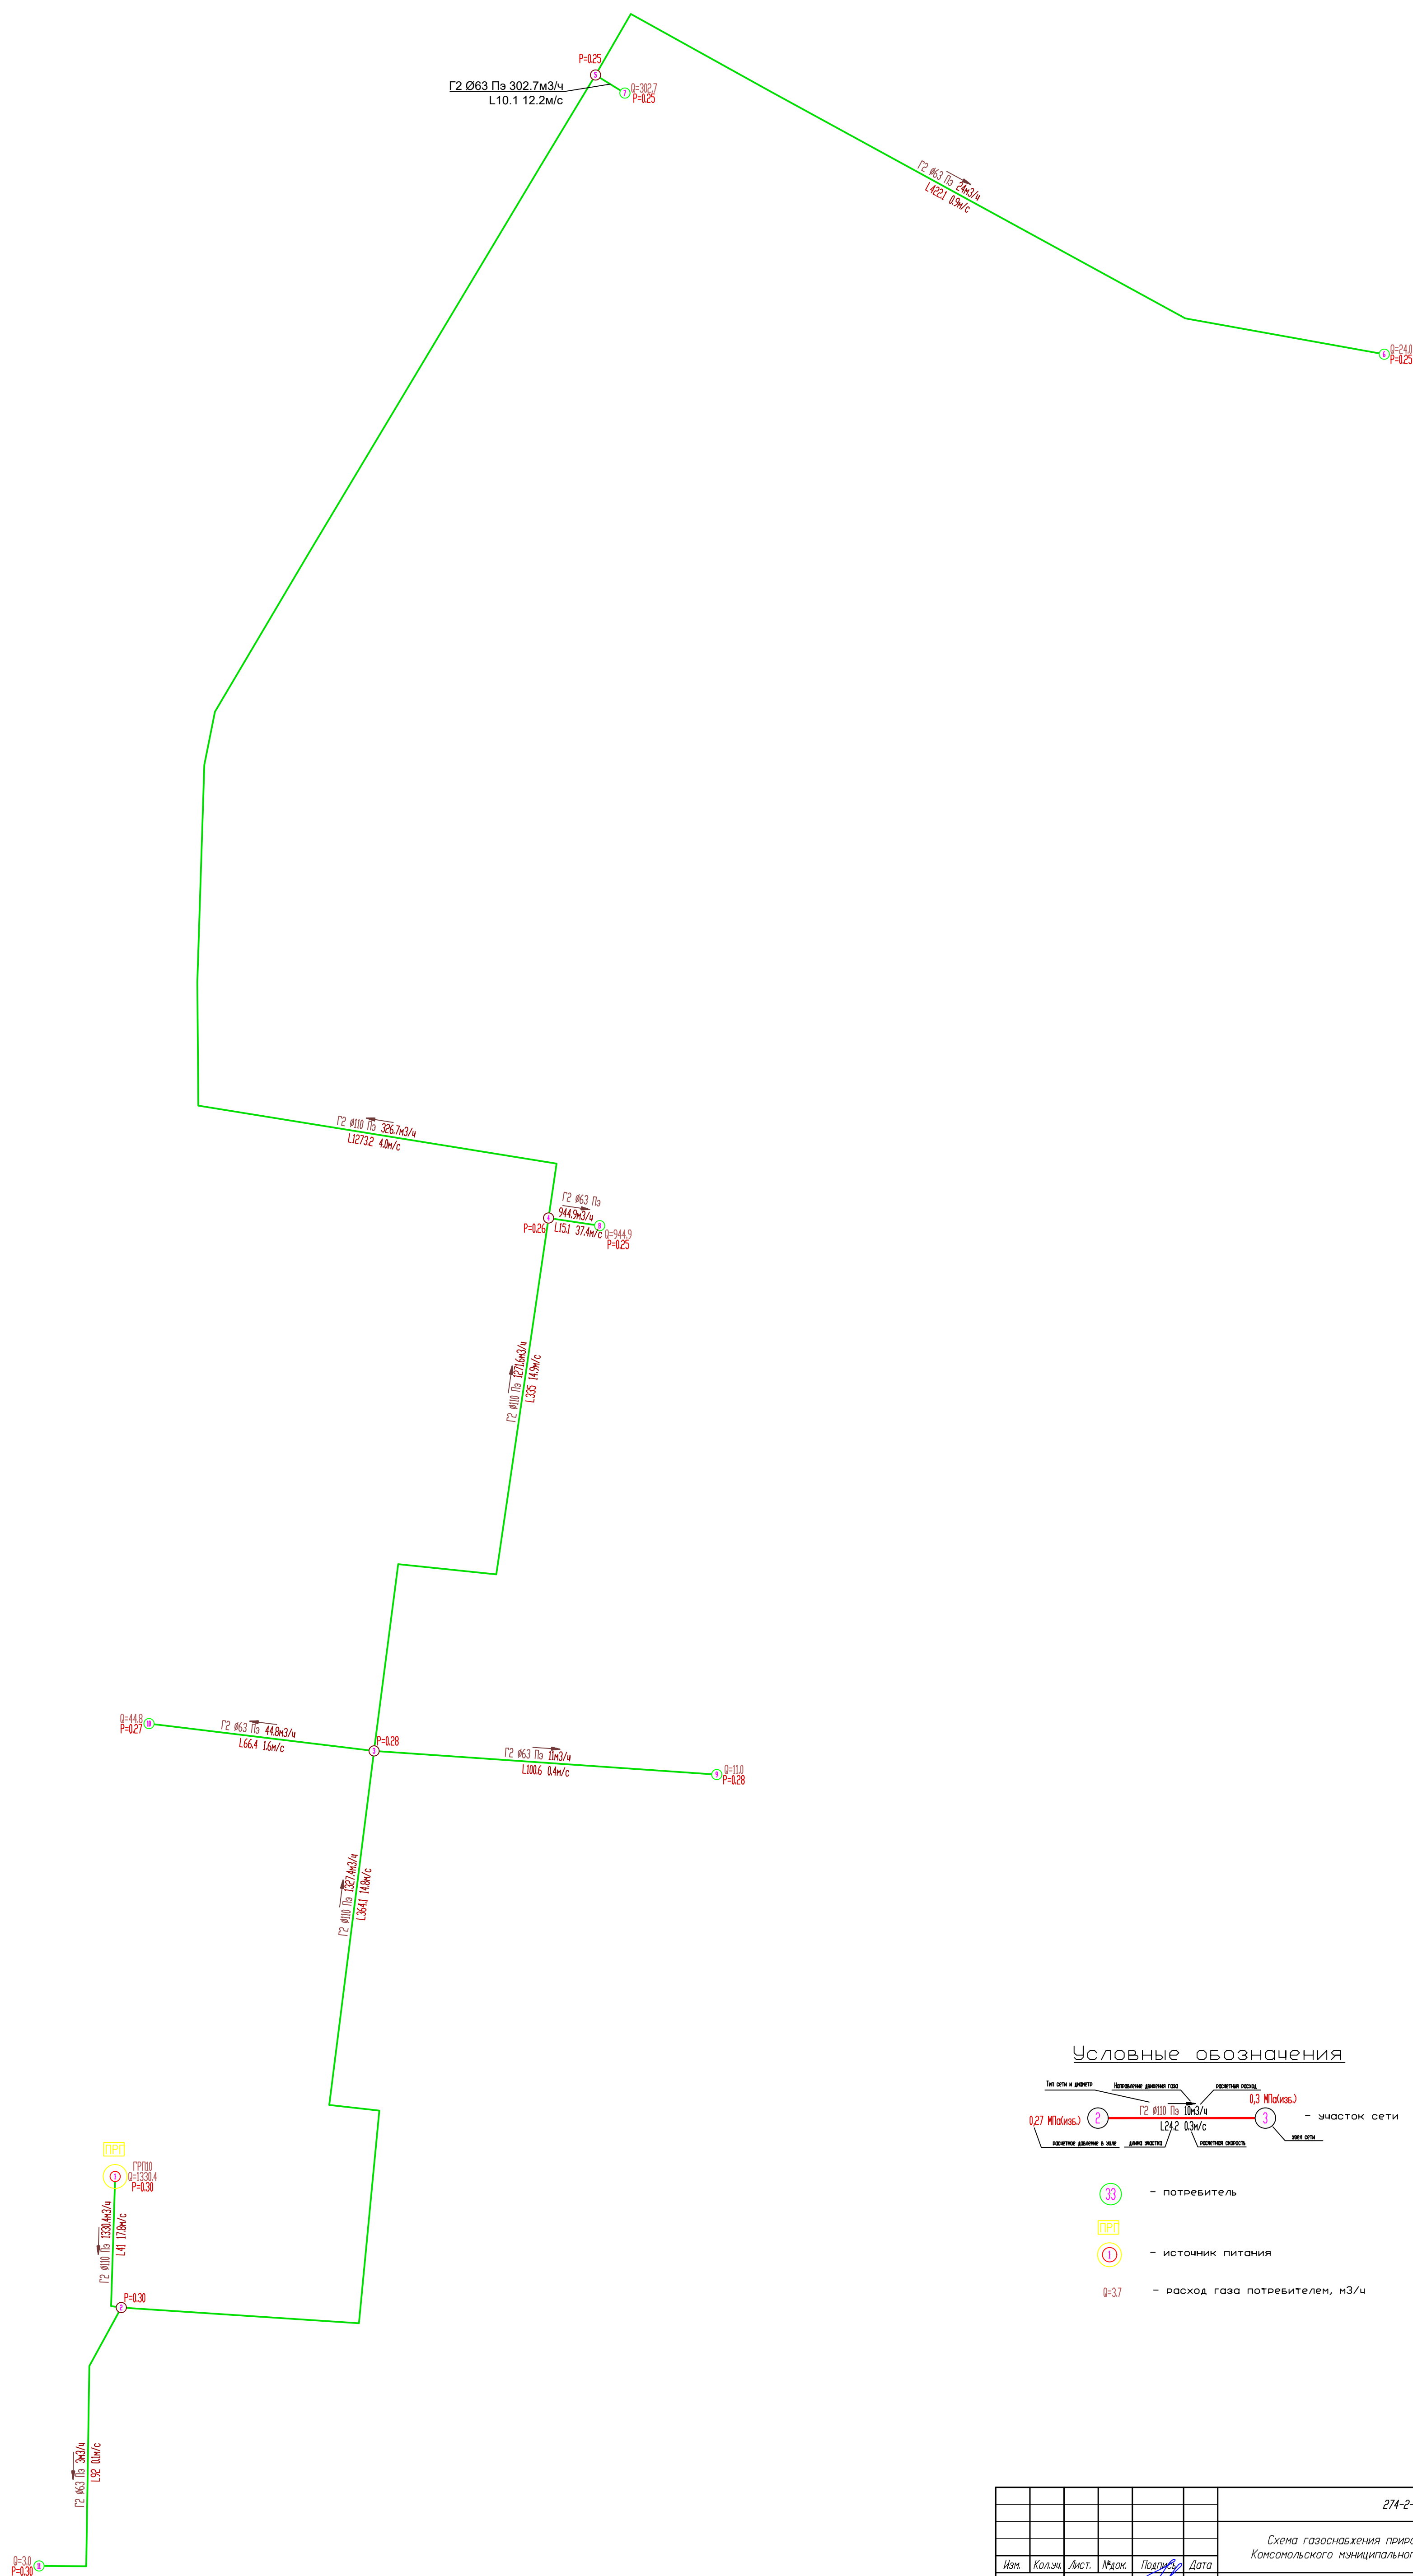

Условные обозначения

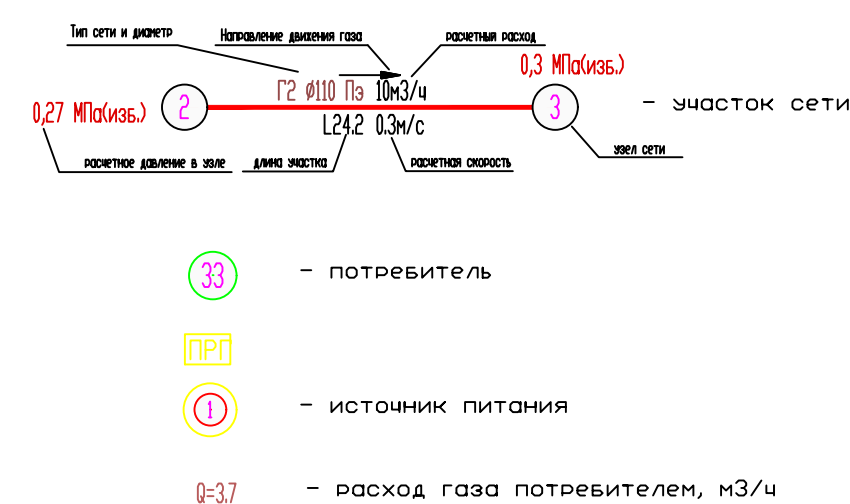


						274-2-2025-ПЧ				
						Схема газоснабжения природным газом с Кансопольское, Кансопольского муниципального округа, Чувашской Республики				
Изм.	Колич.	Лист	Маск.	Подпись	Дата		Страница	Лист	Листов	
Разработ.		Кузмина					11	21		
Проверен.		Прозоровский								
Н. контр.		Логушкин				Гидравлический расчет сети среднего давления (существующее положение)		ГАЗИФИКАЦИЯ		
ГПП		Логушкин								




Линия соединения с листом 23


Линия соединения с листом 23

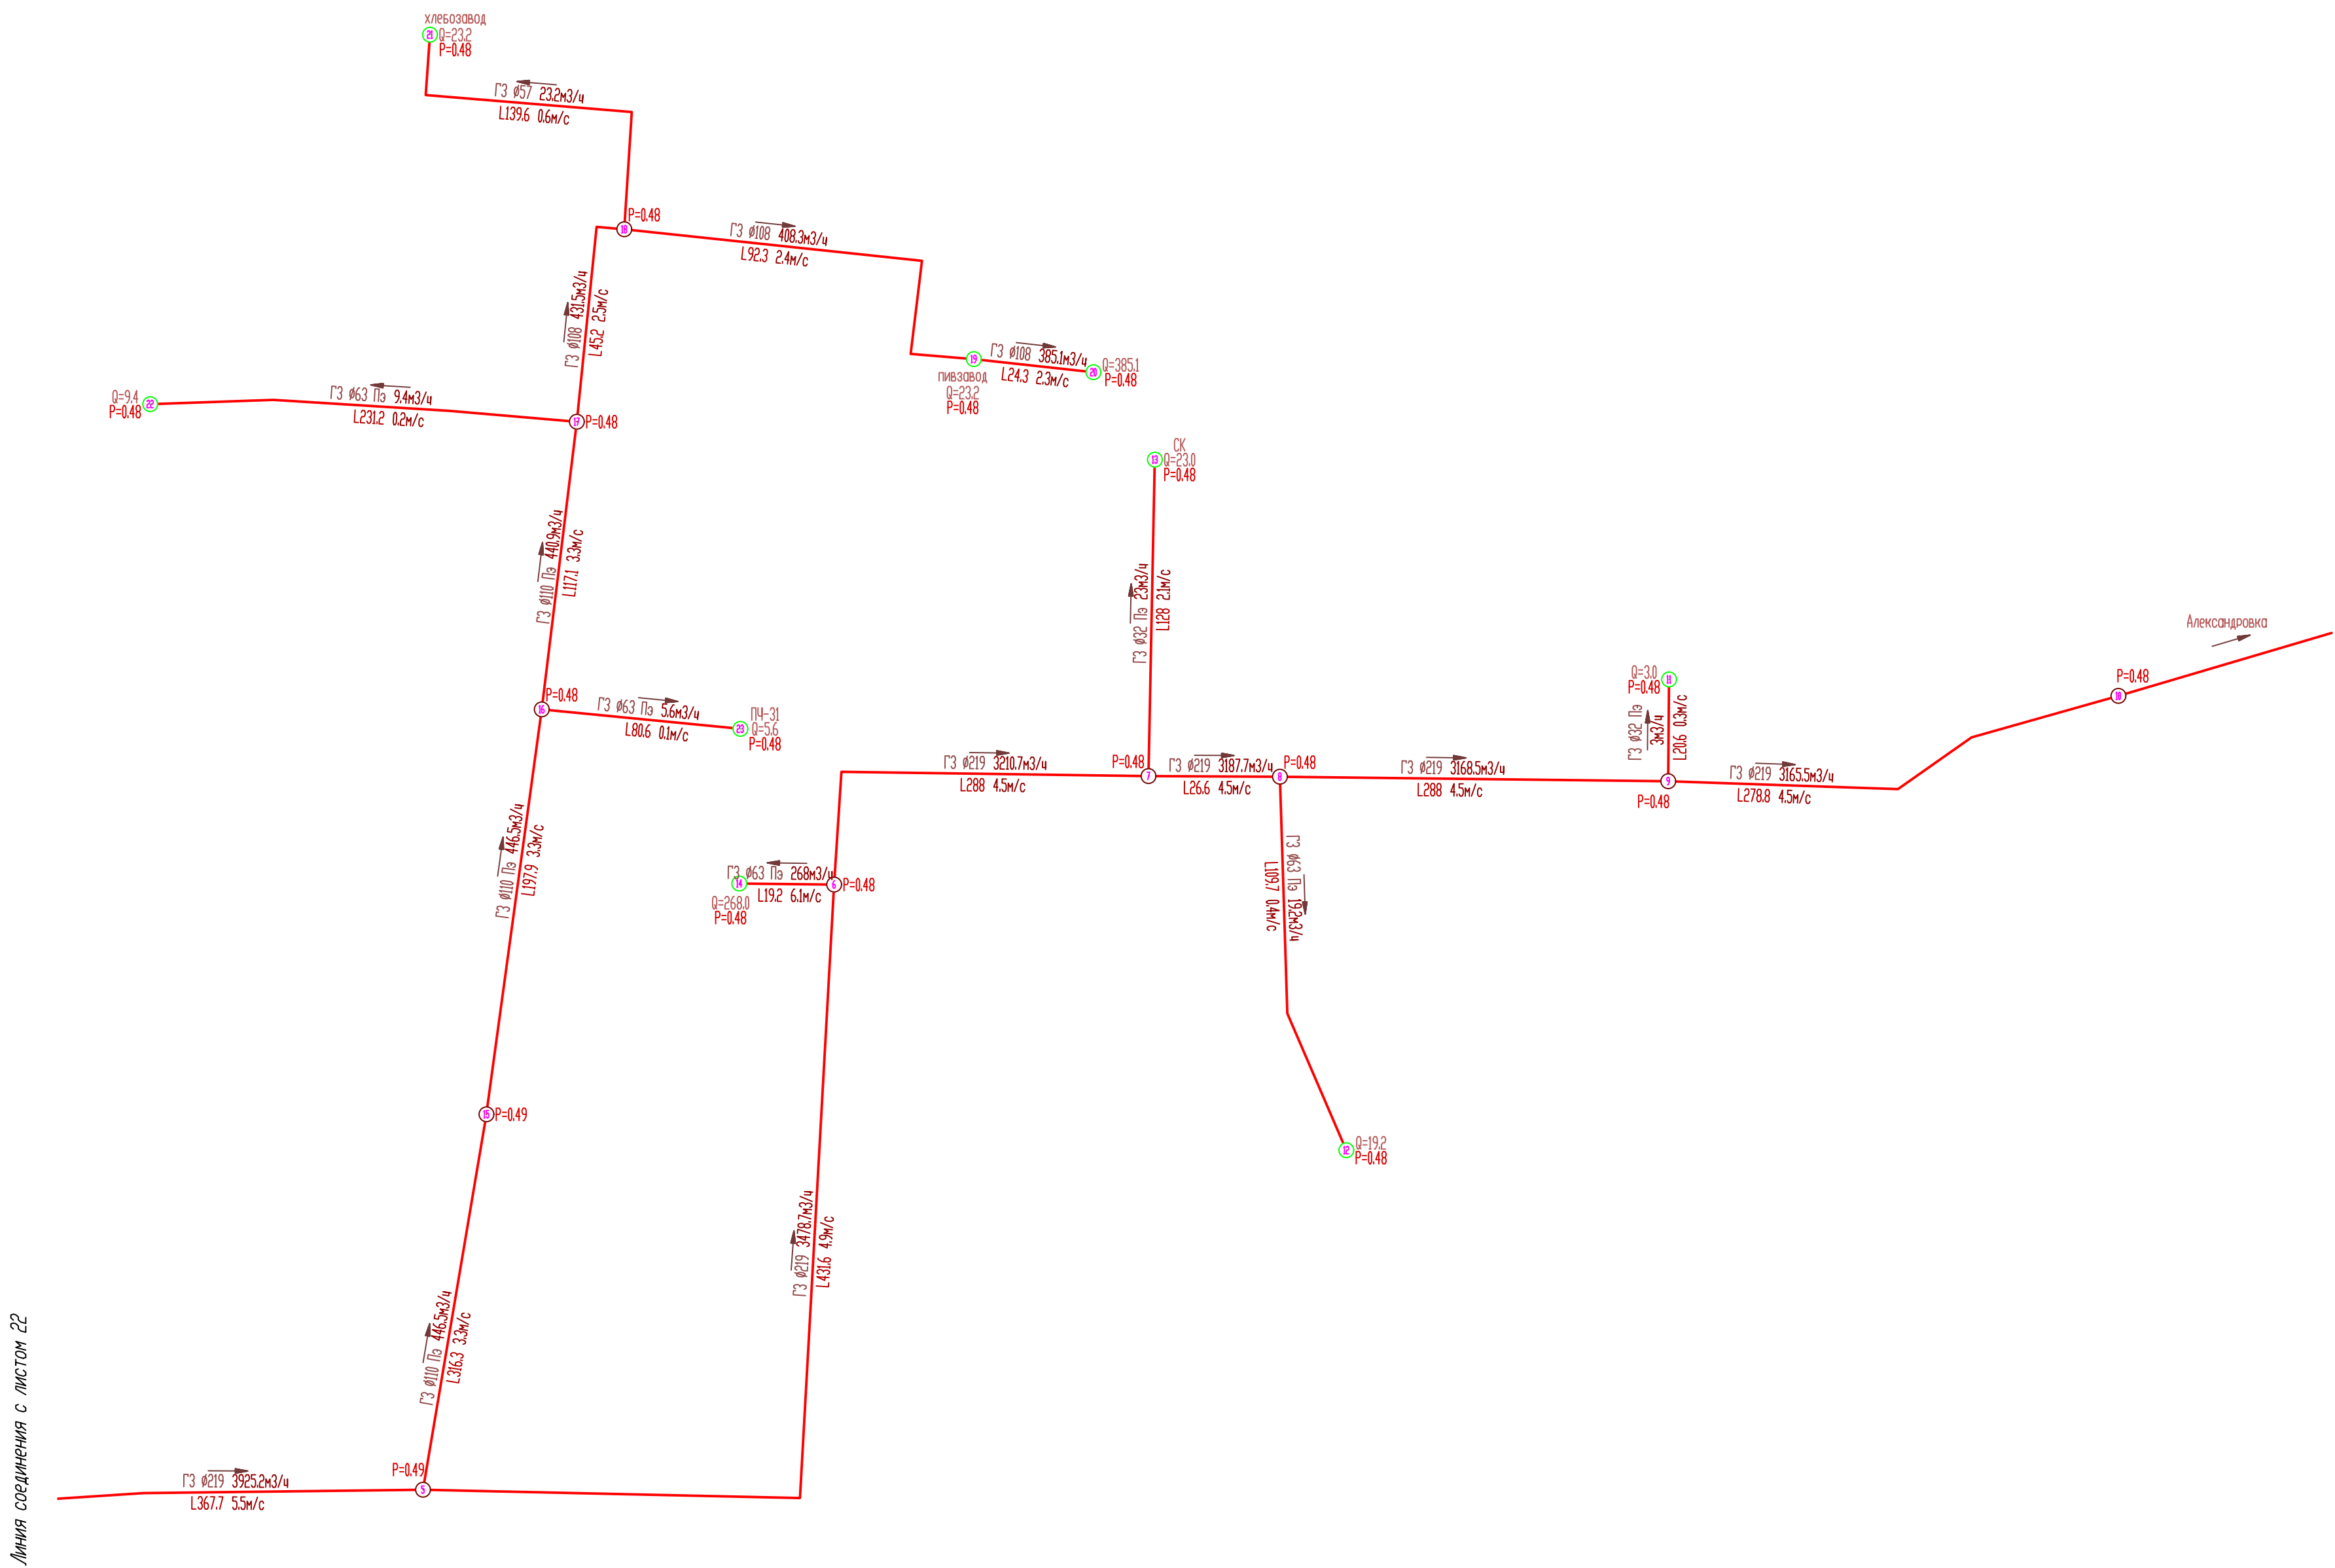



Условные обозначения

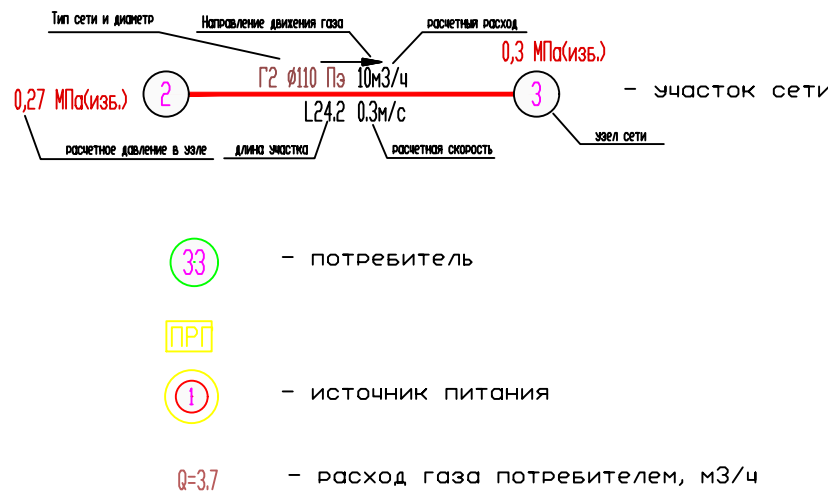

							274-2-2023-П.Ч		
							Схема газоснабжения природным газом с. Комсомольское, Комсомольского муниципального округа, Чувашской Республики		
Изм.	Кол.ч.	Лист	Маск.	Подпись	Дата		Страница	Лист	Листов
Разработ.	Козымина		Проверен	Прокопьевич			П	23	
Н. контр.	Лазуткин		Лазуткин			Гидравлический расчет сети высокого давления (существующее положение)	ООО "Газификация"		

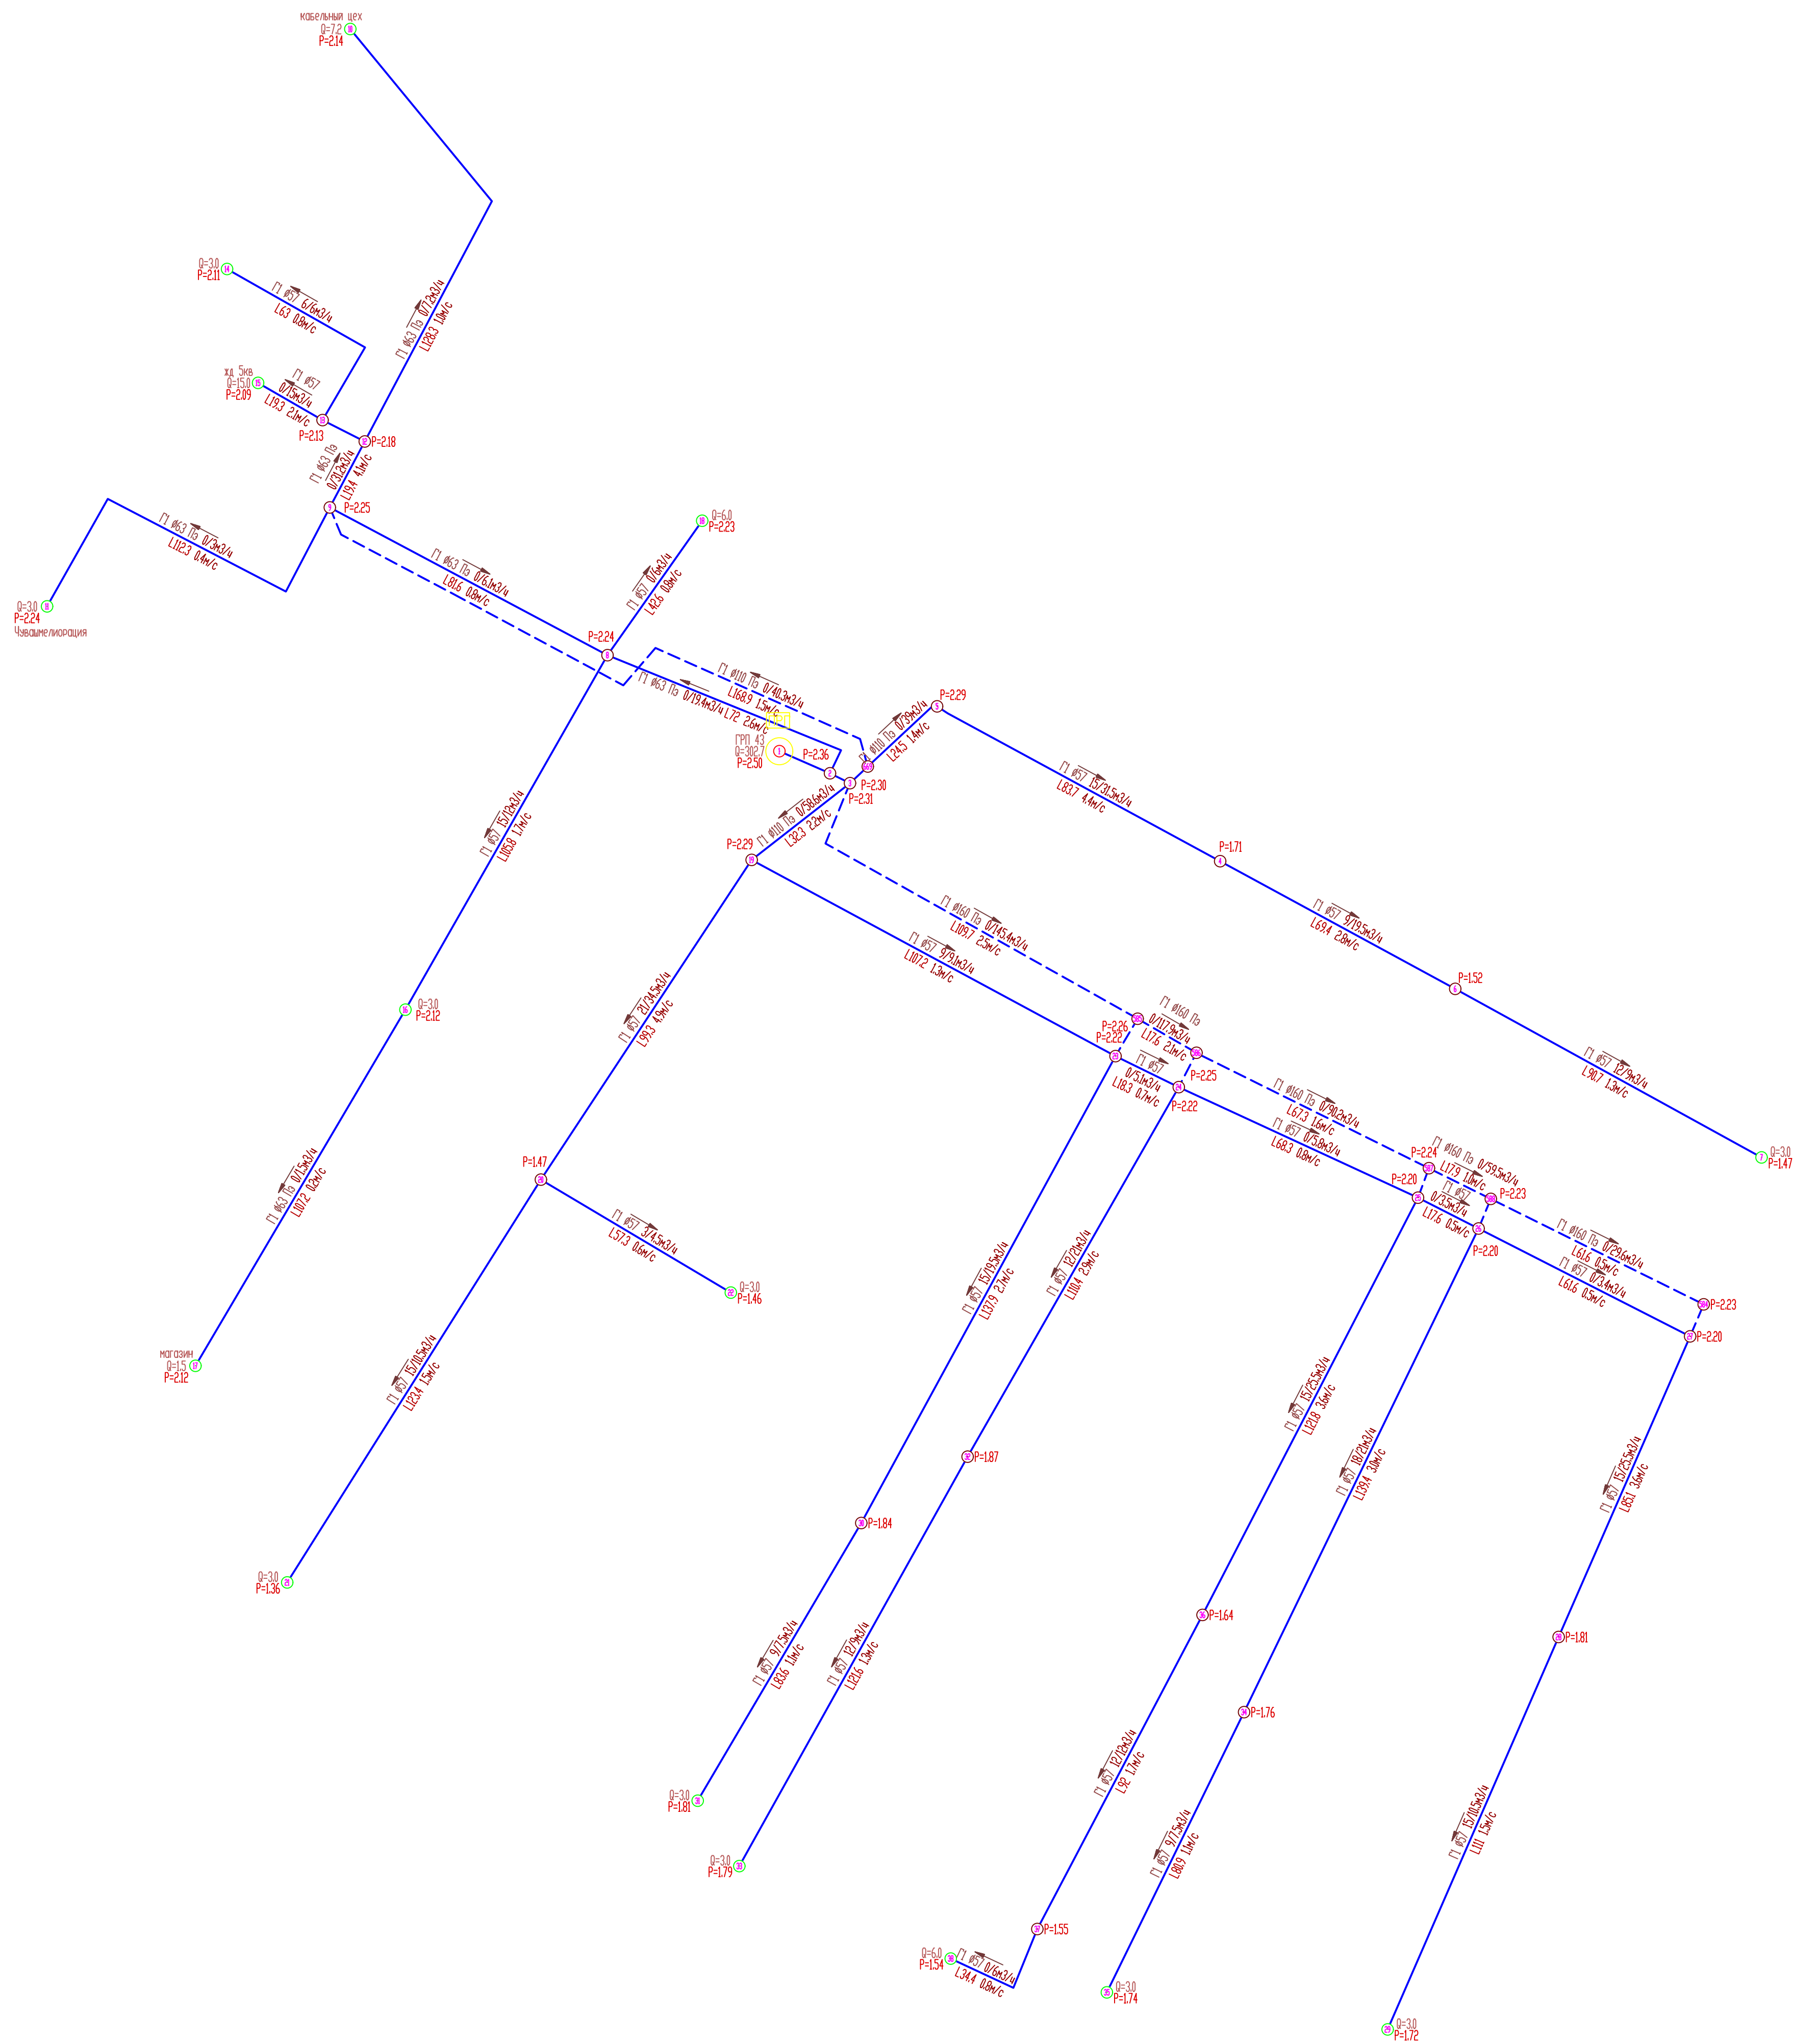

Условные обозначения

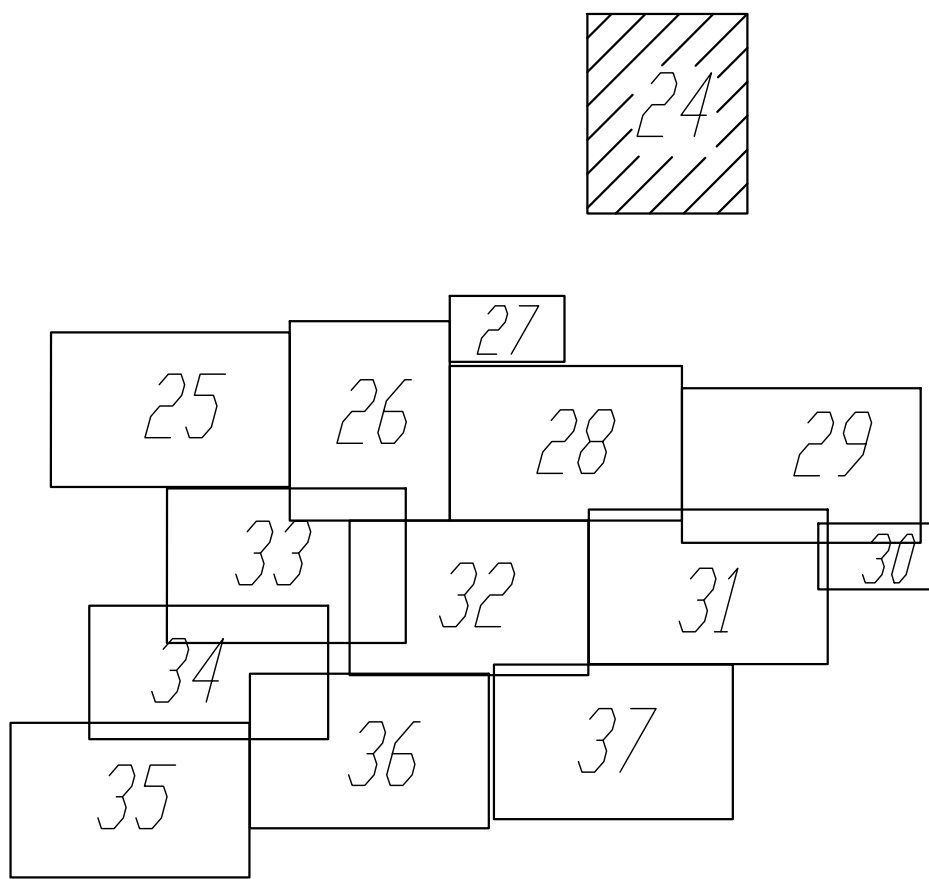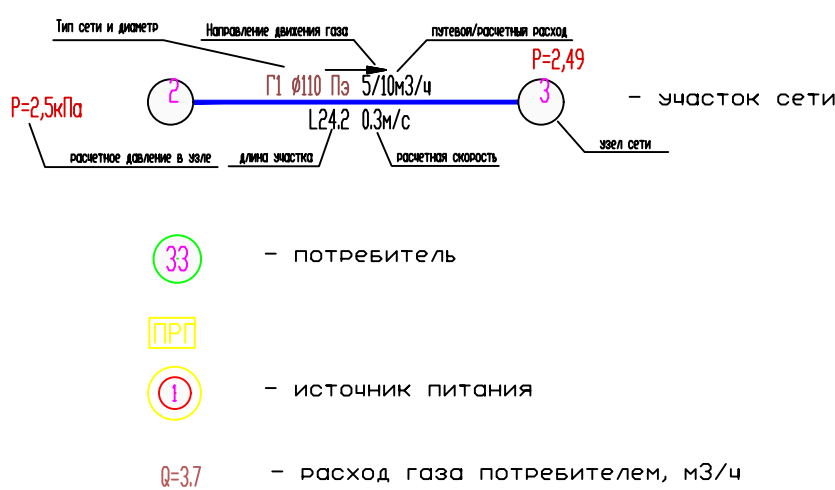

						274-2-2025-П.С.Ч		
						Схема газоснабжения природным газом с. Консомольское, Консомольского муниципального округа, Чувашской Республики		
Изм.	Колач	Лист	Маск	Подпись	Дата	Статус	Лист	Листов
Разработ.	Кузнецова							
Провер.	Прозоровская							
						П	24	
Н. контр.	Лазуткин					Гидравлический расчет сети низкого давления (мероприятия по реконструкции сетей)		
П.И.	Лазуткин							



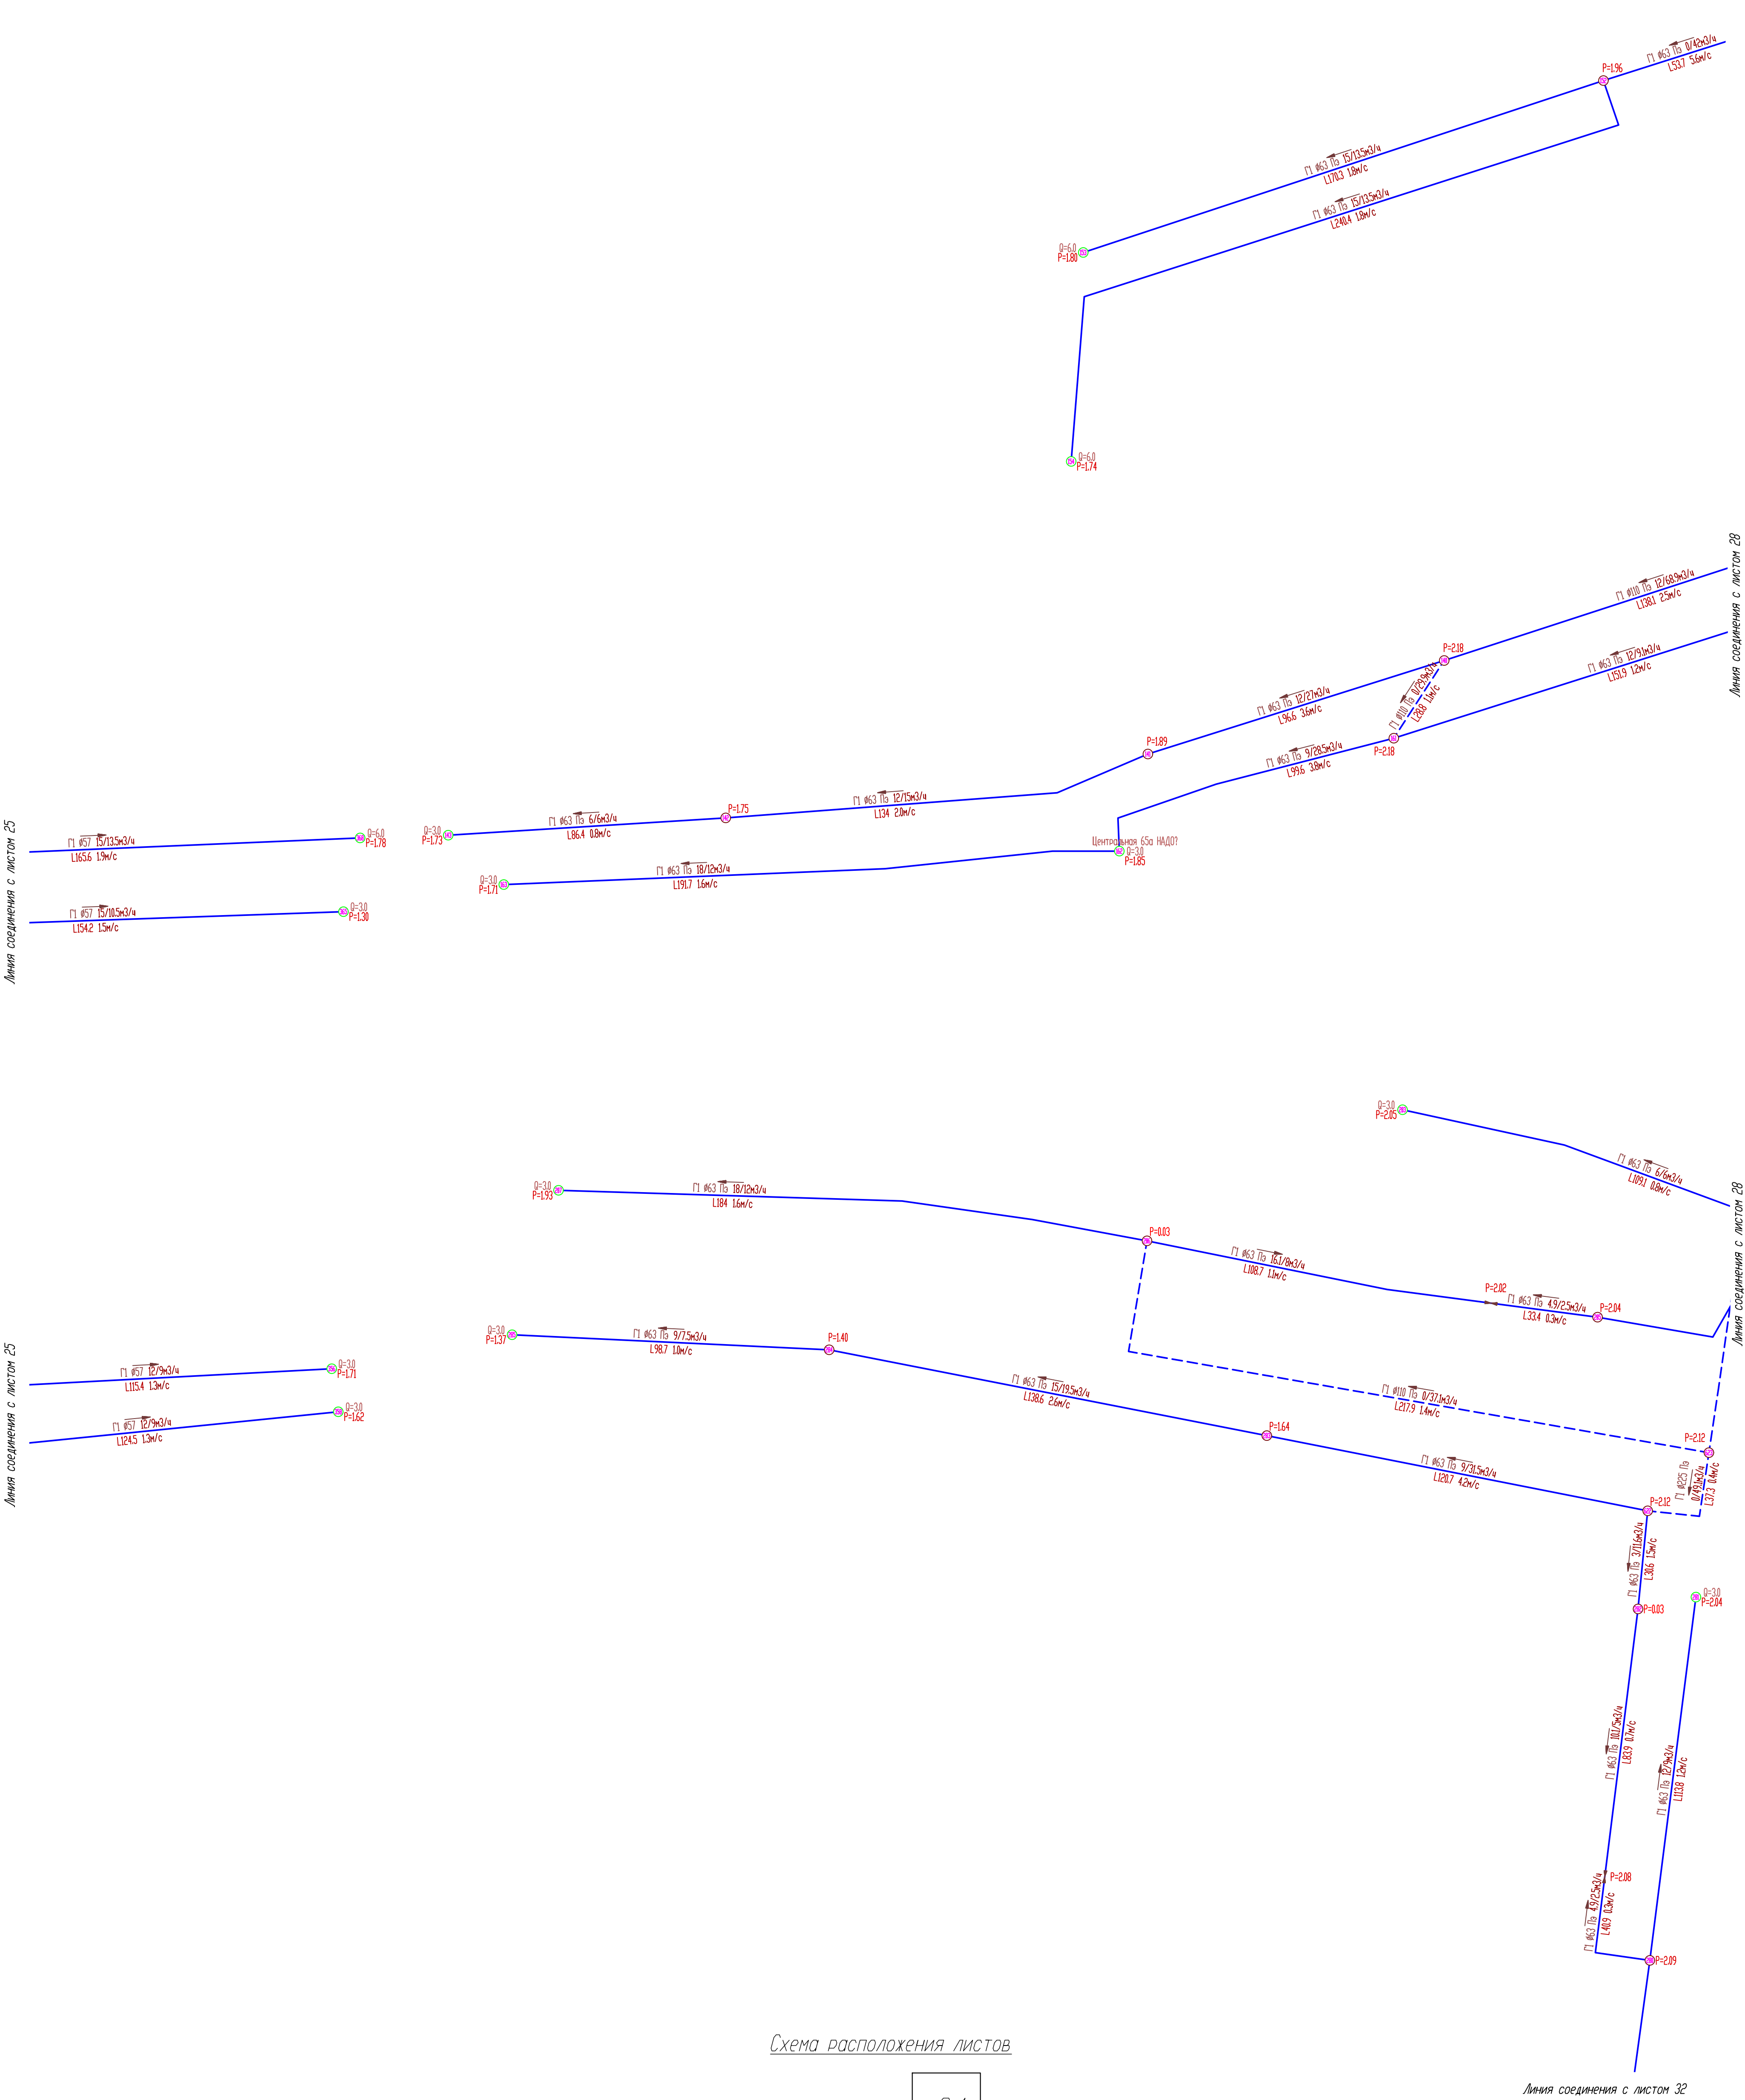


Схема расположения листов


24

Условные обозначения

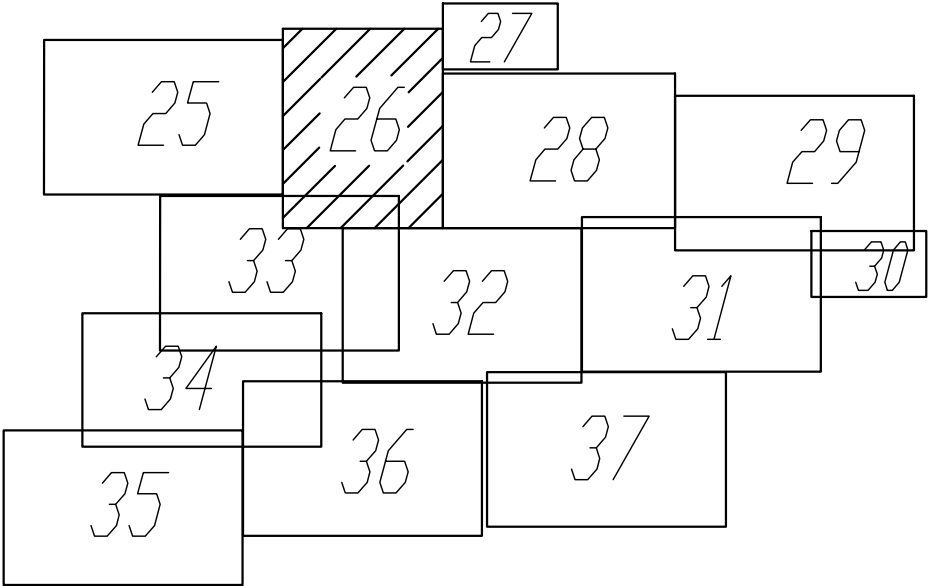
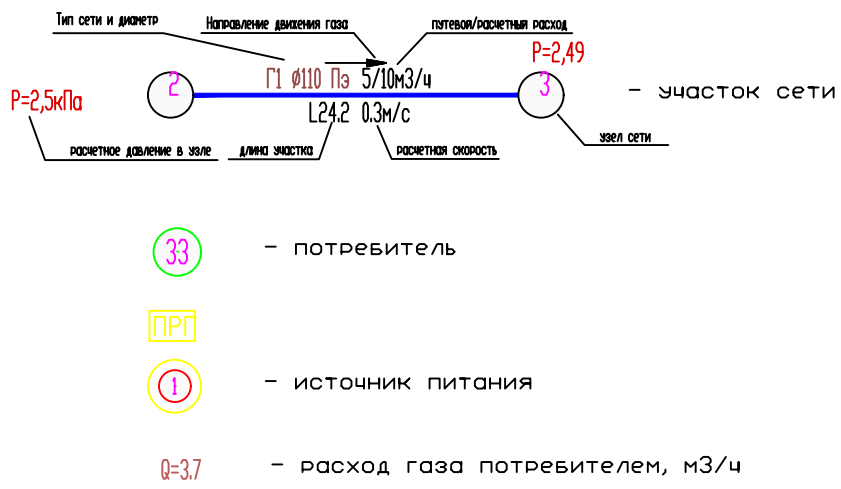


						274-2-2025-П.С.Ч		
						Схема газоснабжения природным газом с. Консомольское, Консомольского муниципального округа, Чувашской Республики		
Изм.	Колачи	Лист.	Маск.	Подпись	Дата	Статус	Лист	Листов
Разработ.	Кузнецова							
Провер.	Прозоровская							
						П	26	
						Гидравлический расчет сети низкого давления (неопрятания по реконструкции сетей)		
						ГАЗИФИКАЦИЯ		


Взам. инв. N	
Подп. и дата	
Инв. N подл.	

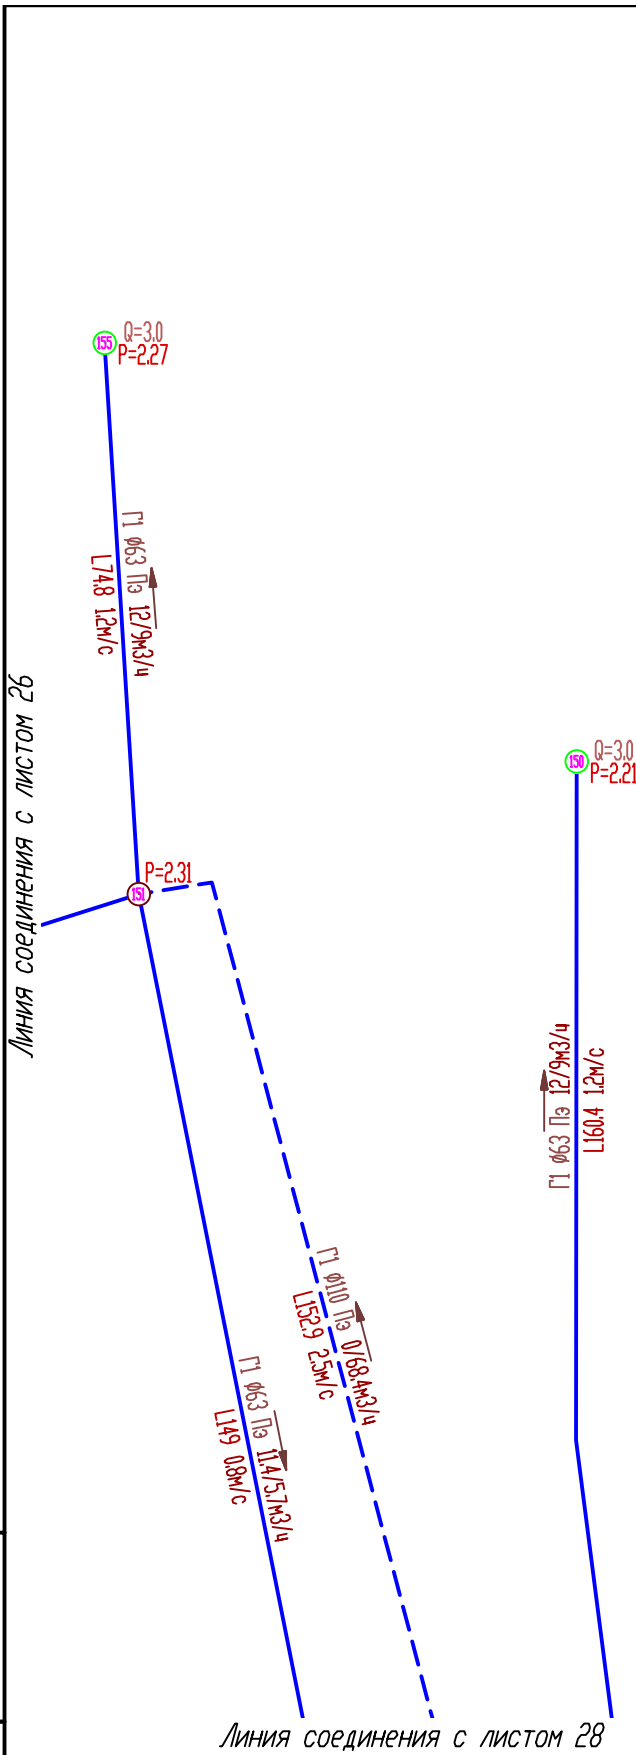

Условные обозначения

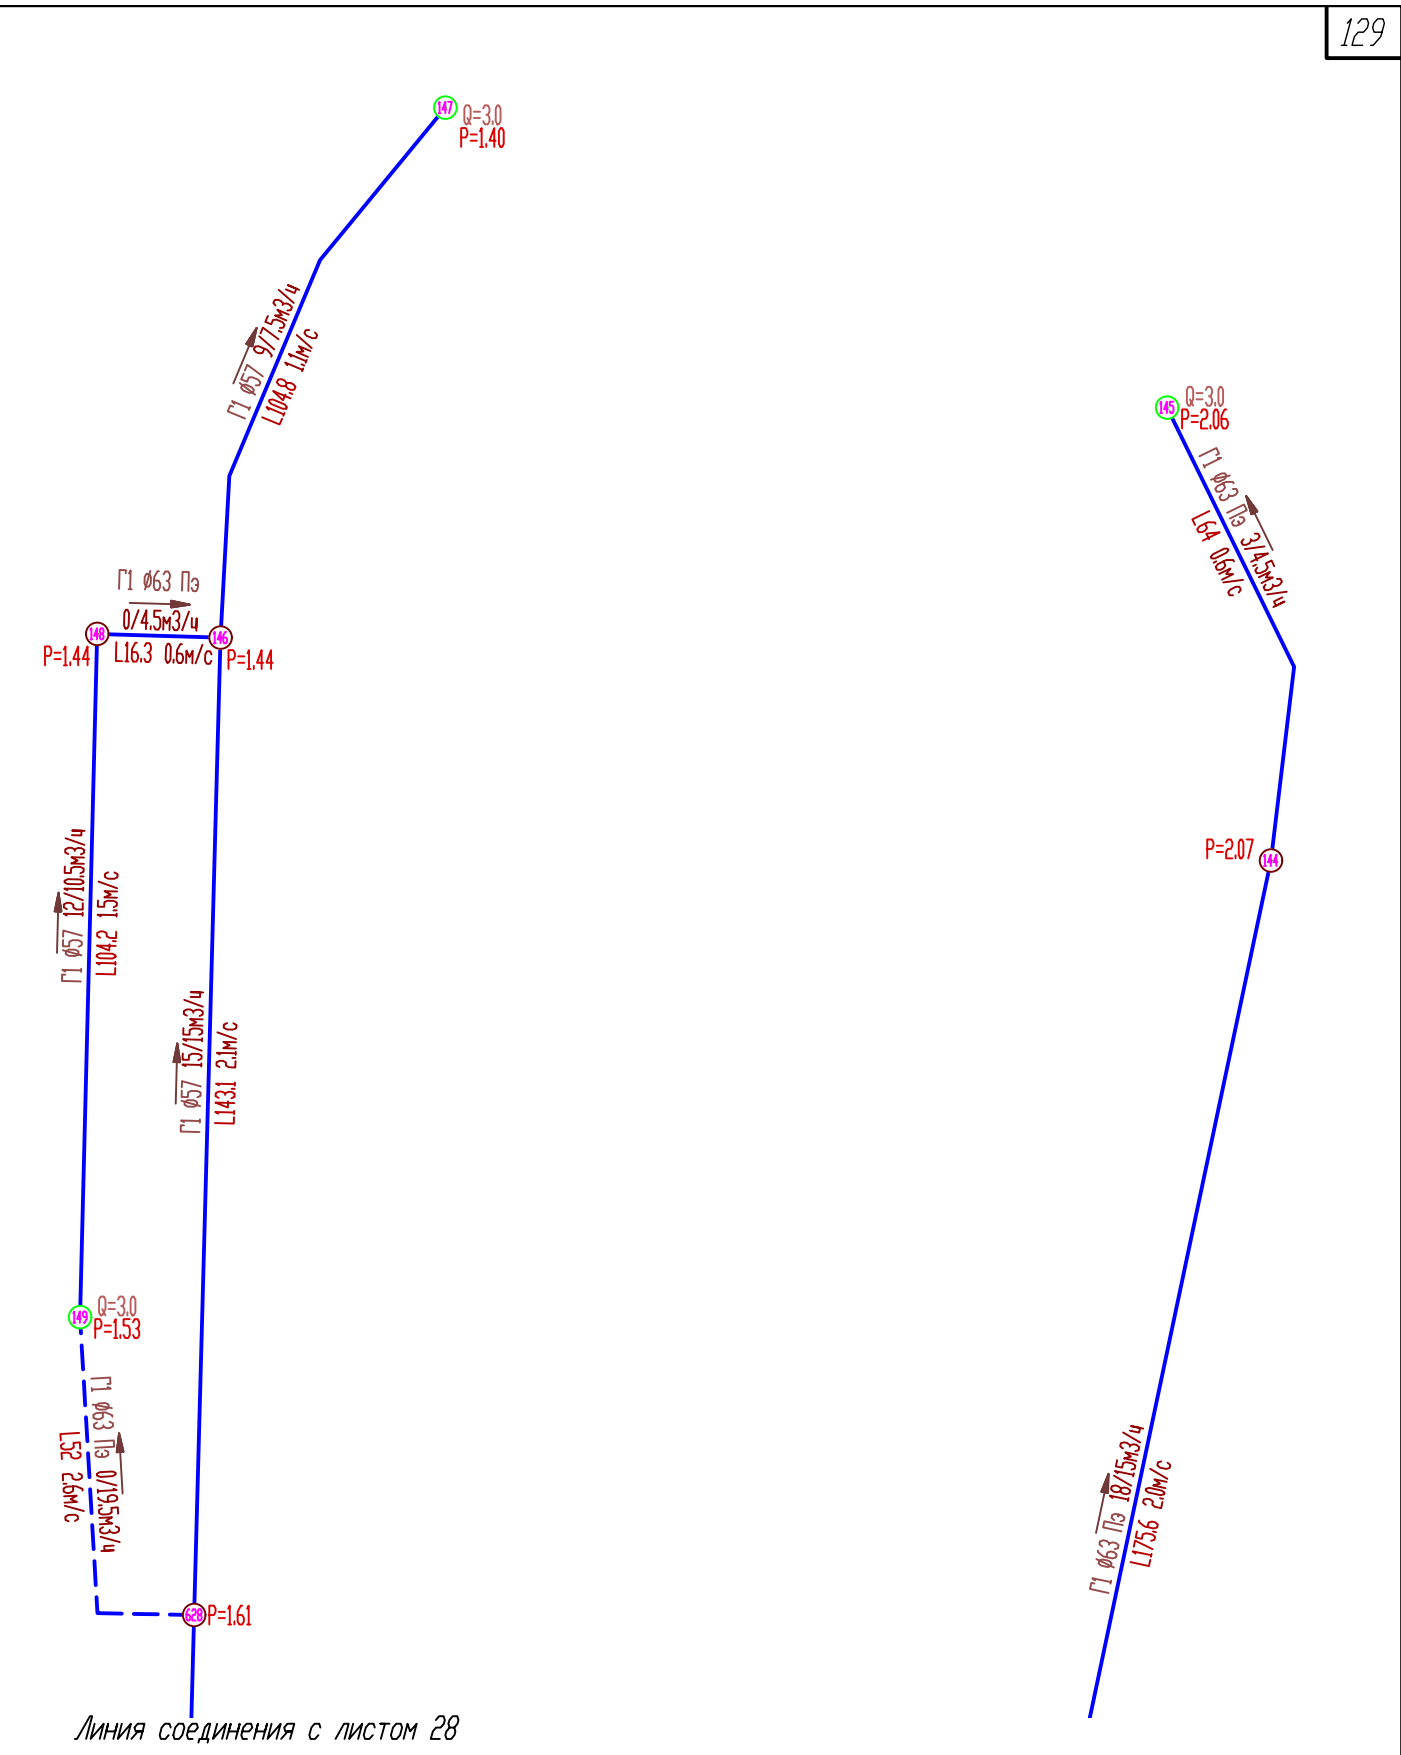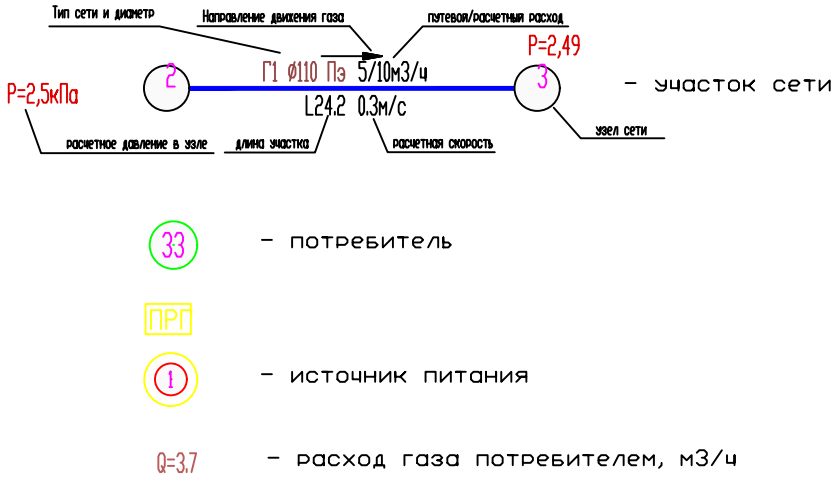

						274-2-2025-ГС.ГЧ			
						Схема газоснабжения природным газом с. Комсомольское, Комсомольского муниципального округа, Чувашской Республики			
Изм.	Кол.уч.	Лист.	№ док.	Подпись	Дата		Стадия	Лист	Листов
Разраб.		Кузьмина					П	27	
Провер.		Прозоровский							
						Гидравлический расчет сети низкого давления (мероприятия по реконструкции сетей)	000 "Газификация"		
Н. контр.		Лазуткин							
ГИП		Лазуткин							

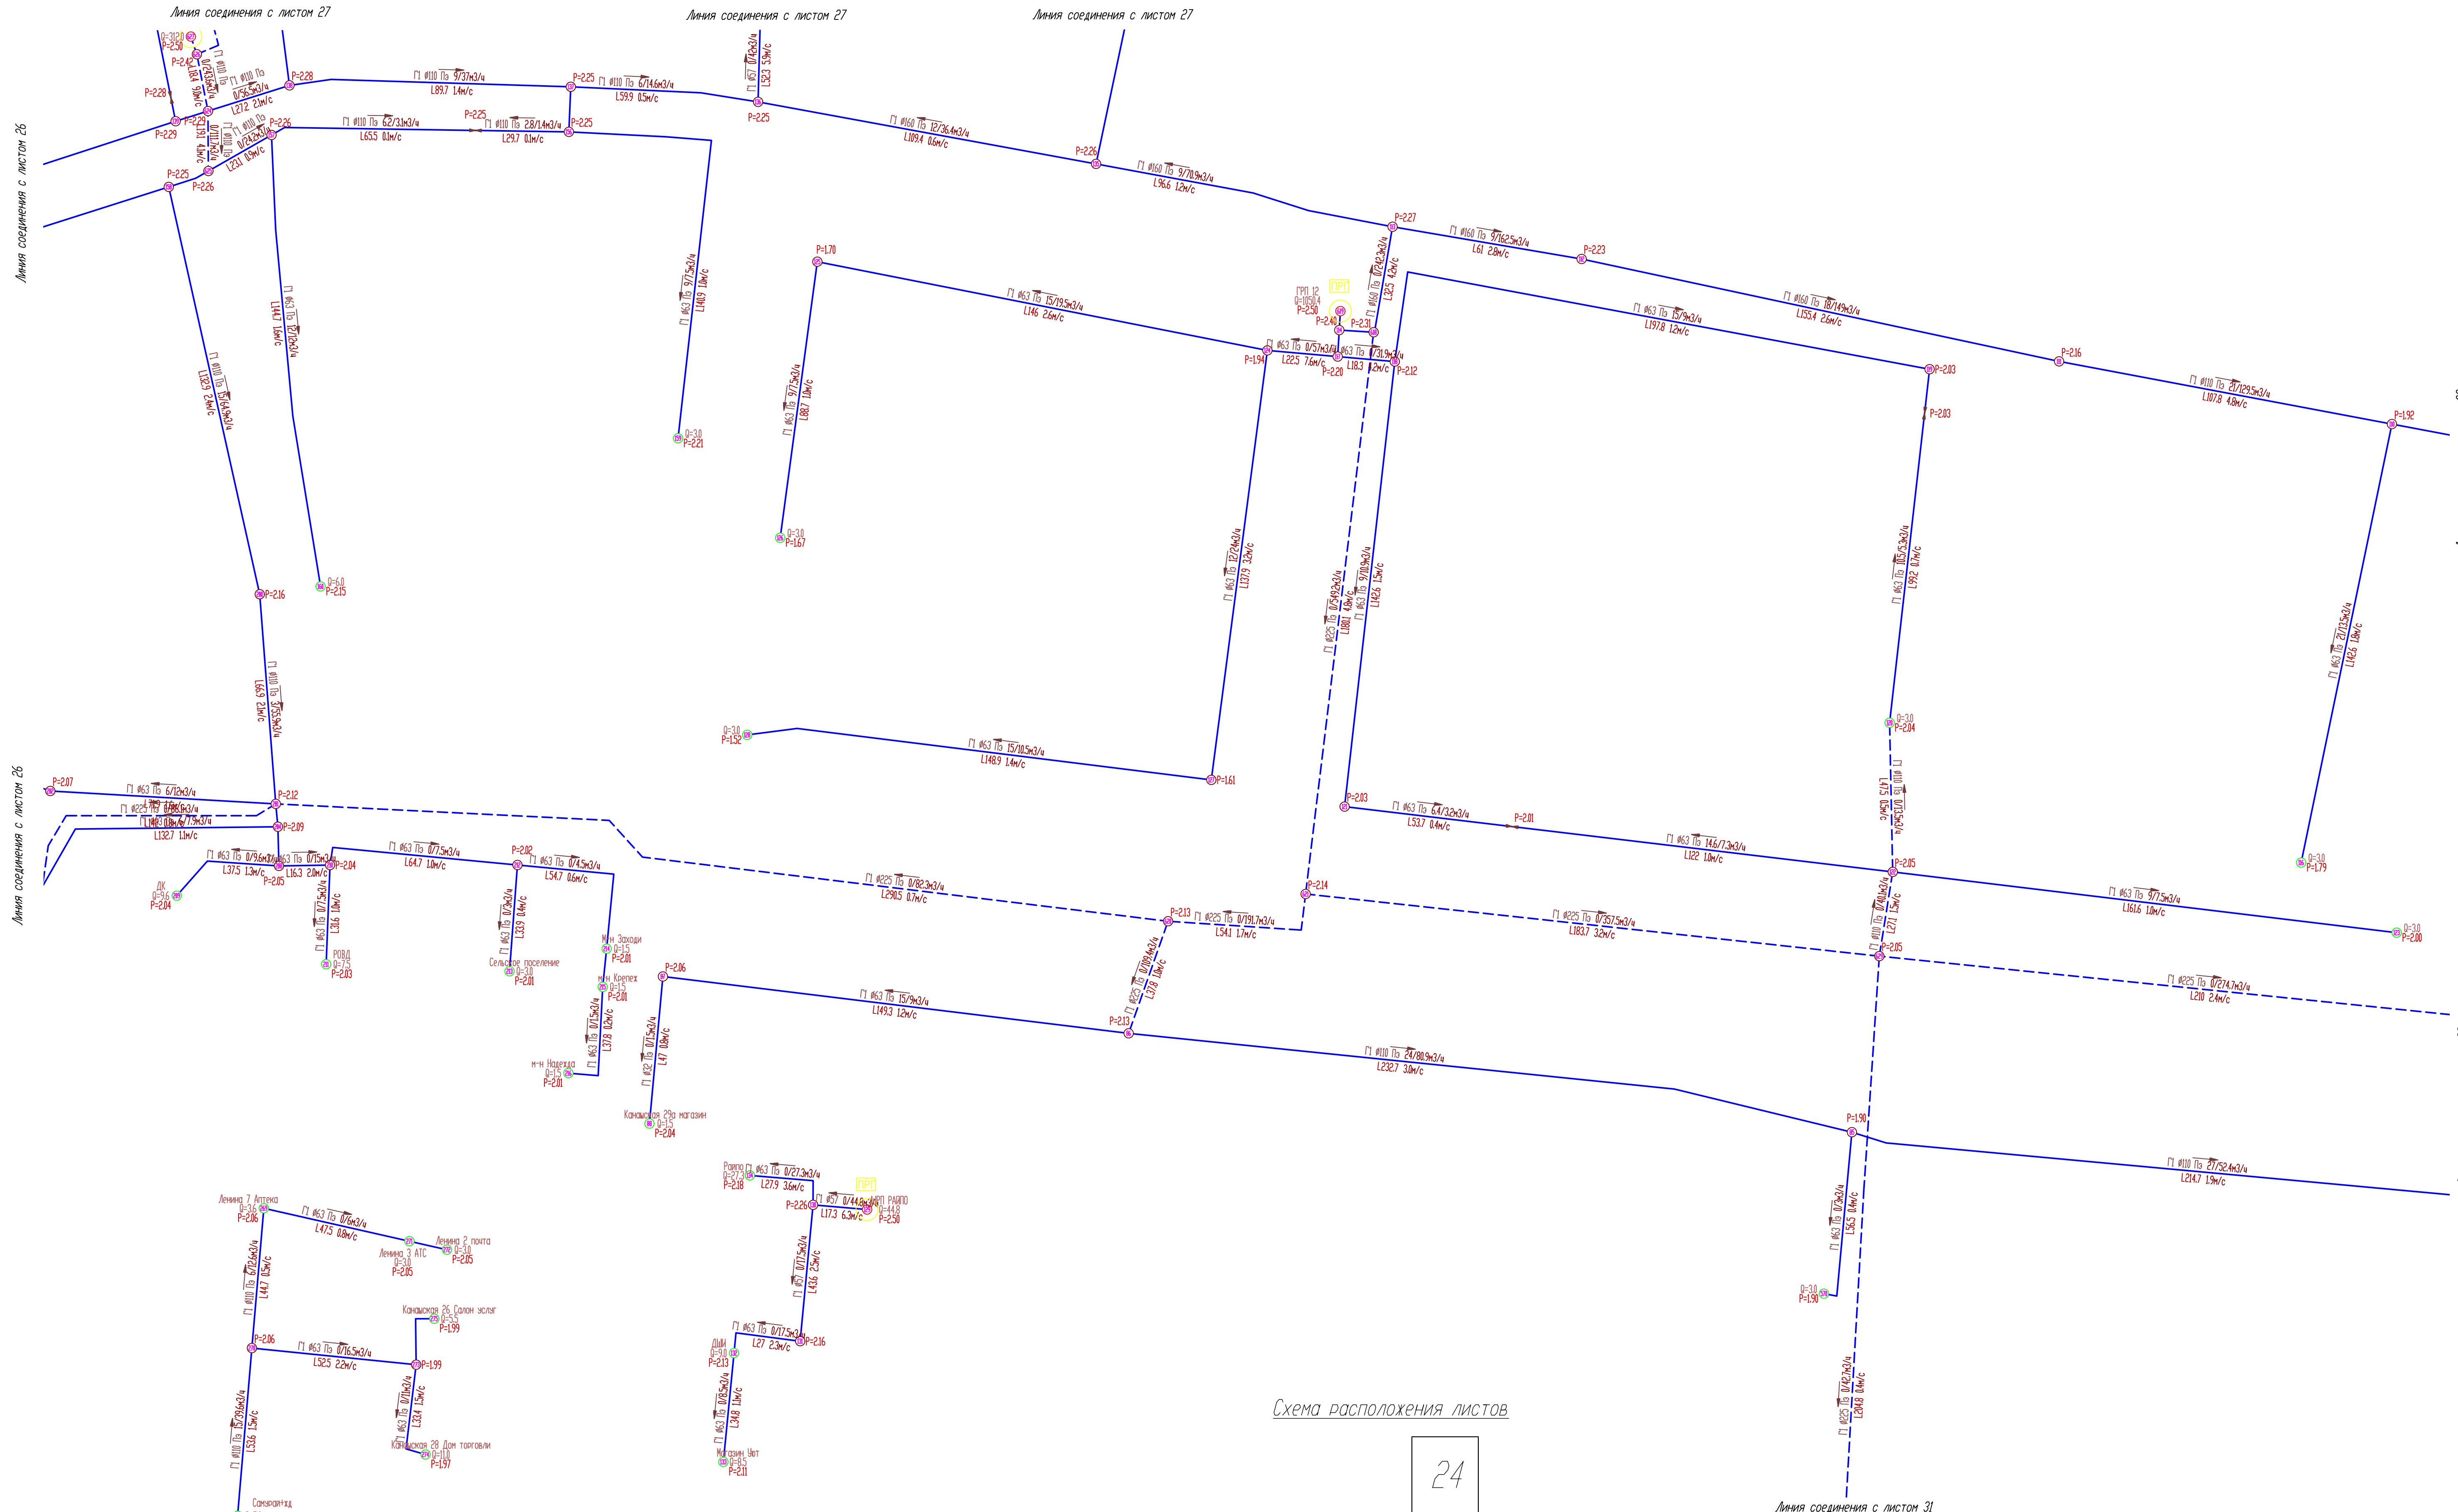

Условные обозначения


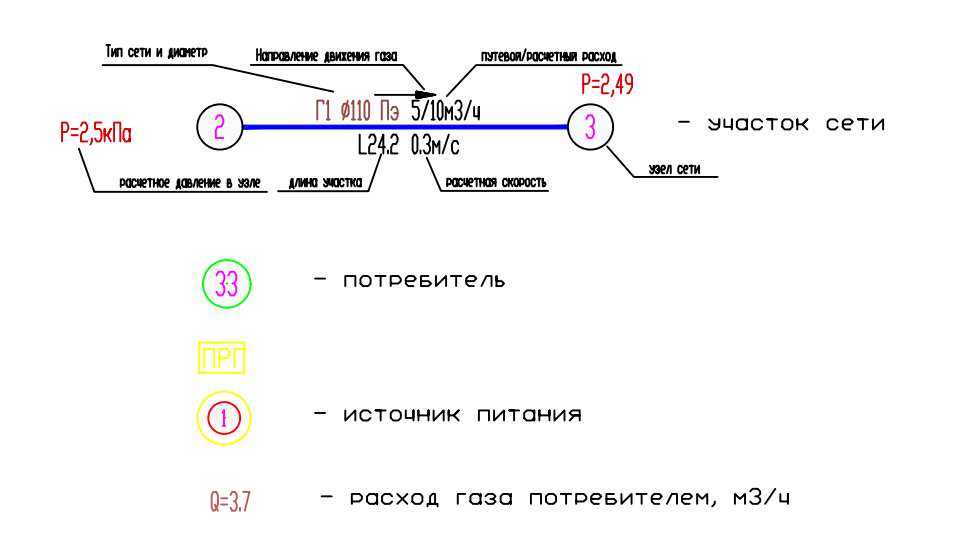



Схема расположения листов

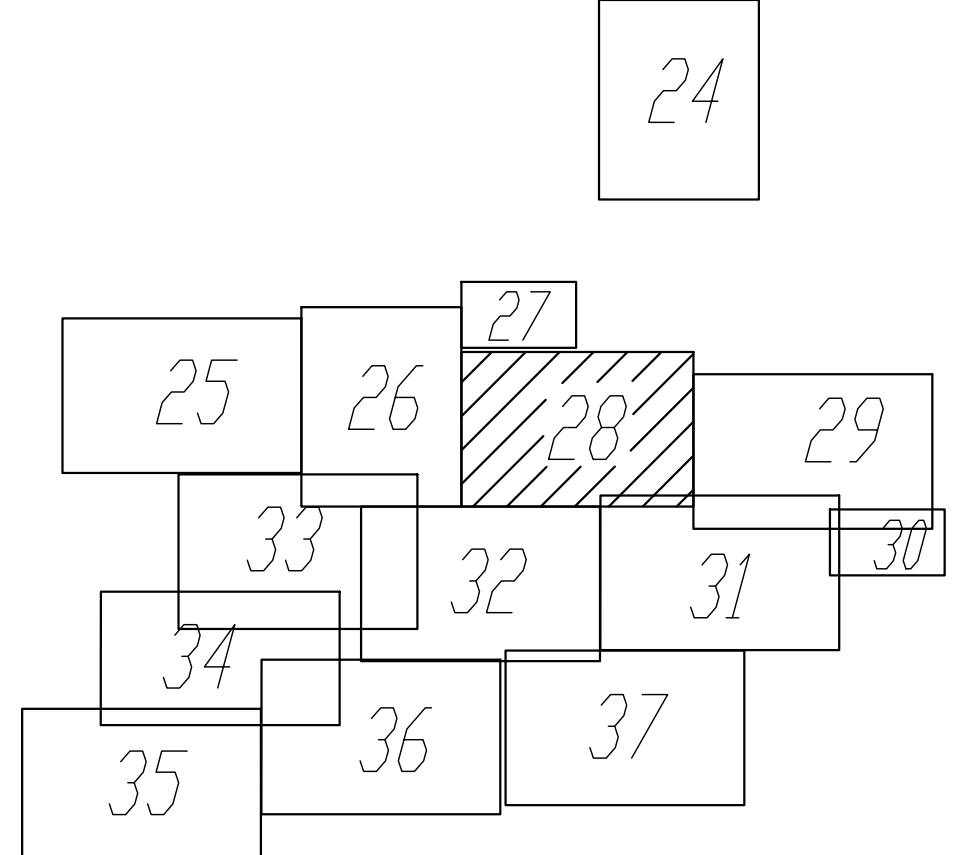


274-2-2025-ПЧ					
Схема газоснабжения природным газом с. Комсомольское, Комсомольского муниципального округа, Чувашской Республики					
Изм.	Колыч.	Лист.	Маск.	Подпись	Дата
Разработ.	Козымина				
Провер.	Прозоровская				
Н. контр.	Азизтия				
Г.ИП	Азизтия				
Гидравлический расчет сети низкого давления (неотопления по реконструкции сетей)				Стация	Лист
				П	28
				ООО "Газификация"	

Линия соединения с листом 31


Линия соединения с листом 31

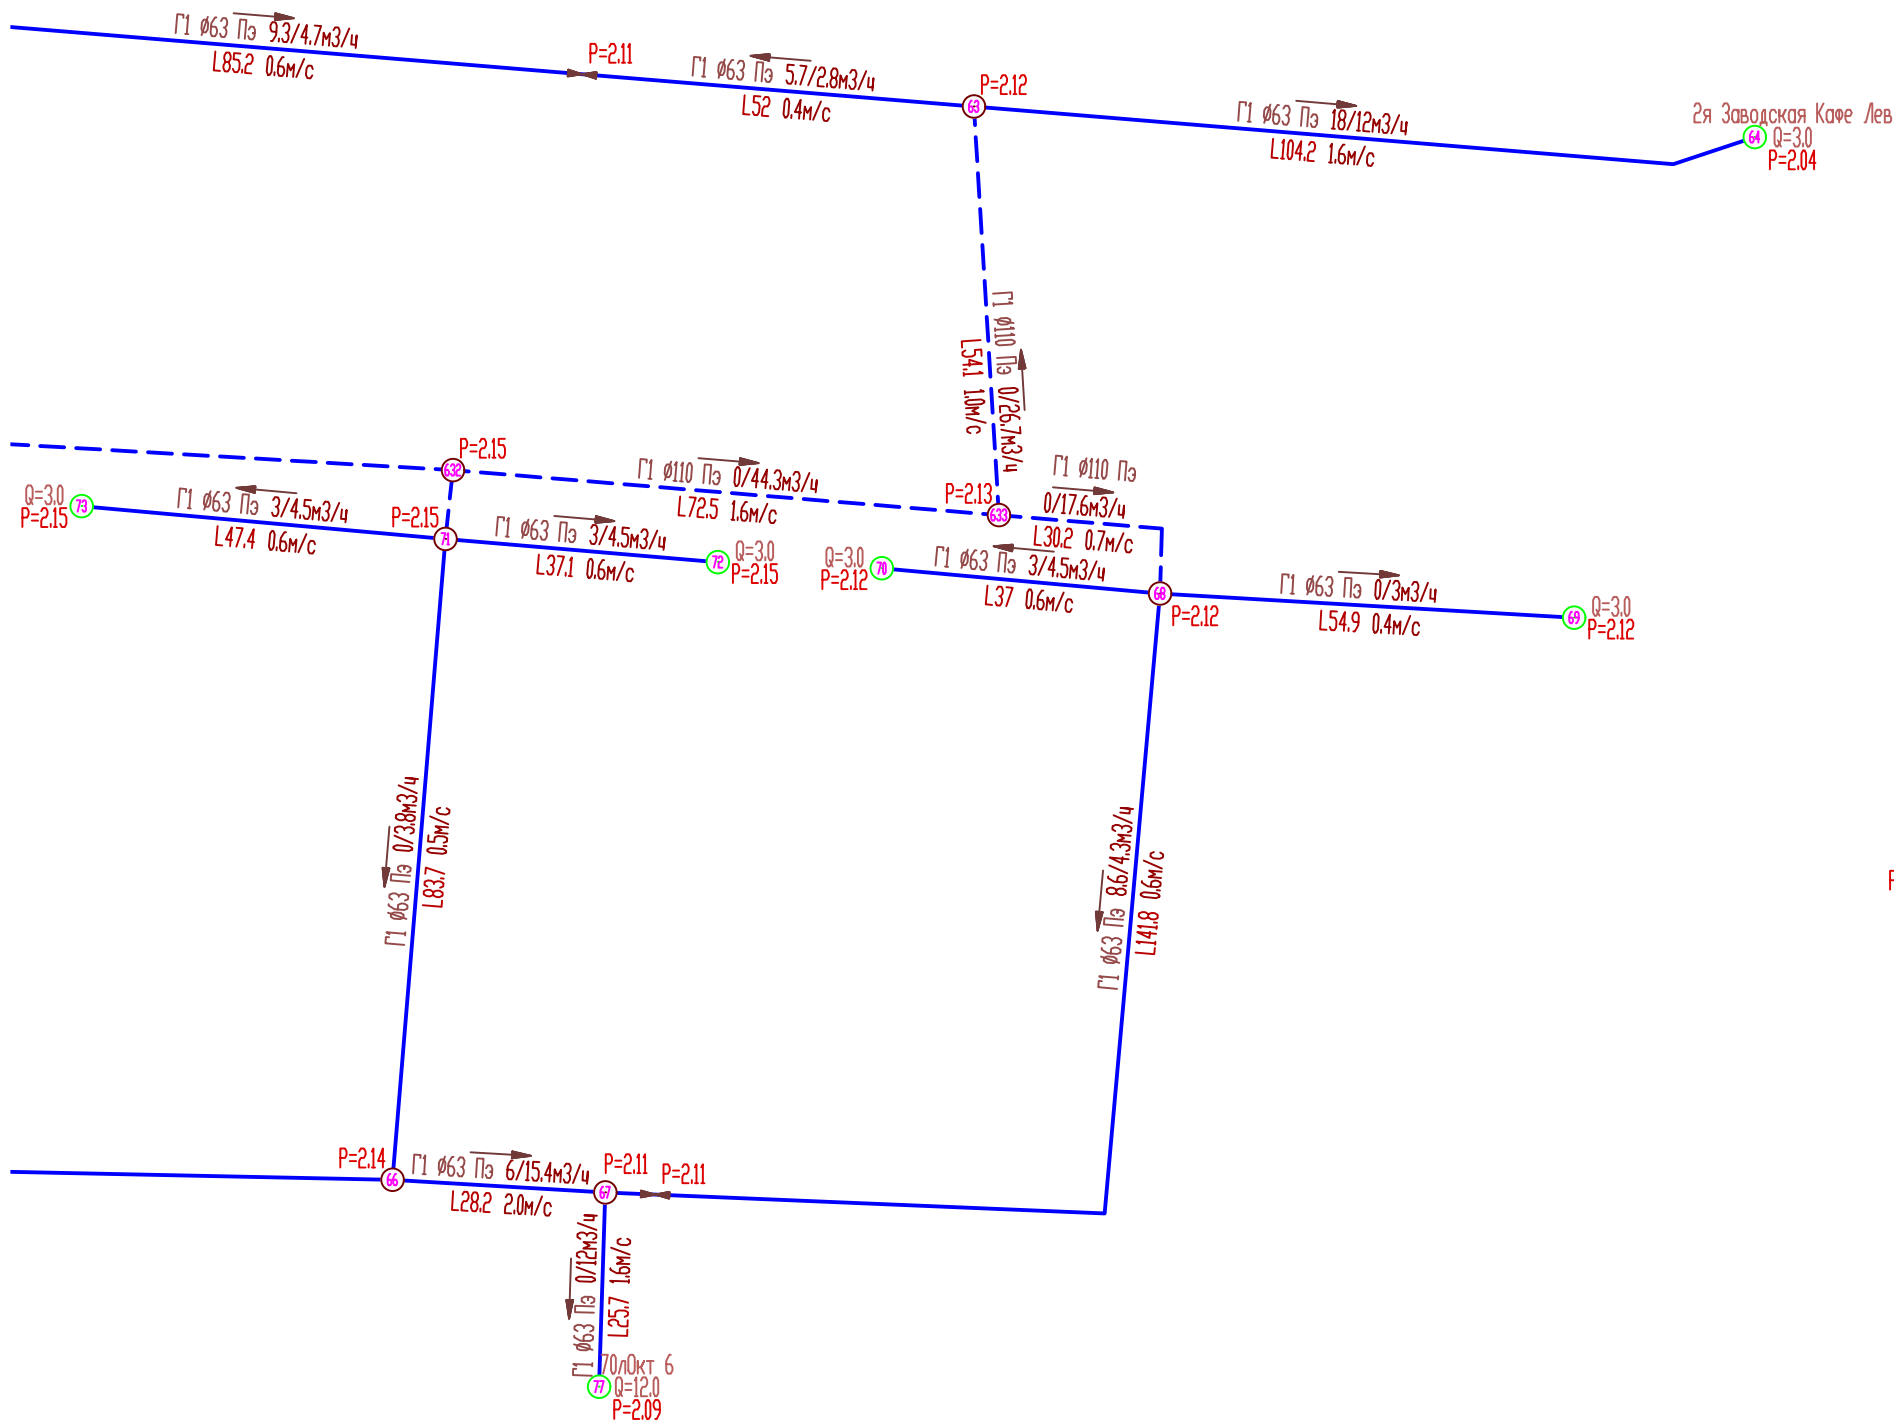


Условные обозначения

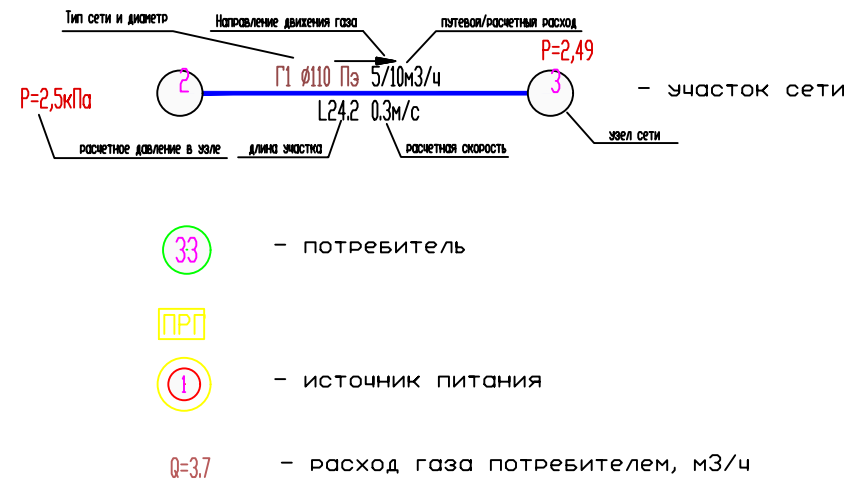

Линия соединения с листом 11

 						274-2-2025-ГСГЧ			
						Схема газоснабжения природным газом с. Комсомольское, Комсомольского муниципального округа, Чувашской Республики			
Изм.	Кол.уч.	Лист.	№ док.	Подпись	Дата		Стадия	Лист	Листов
Разраб.		Кузьмина					П	30	
Провер.		Прозоровский							
						Гидравлический расчет сети низкого давления (мероприятия по реконструкции сетей)	ООО "Газификация"		
Н. контр.		Лазуткин							
ГИП		Лазуткин							

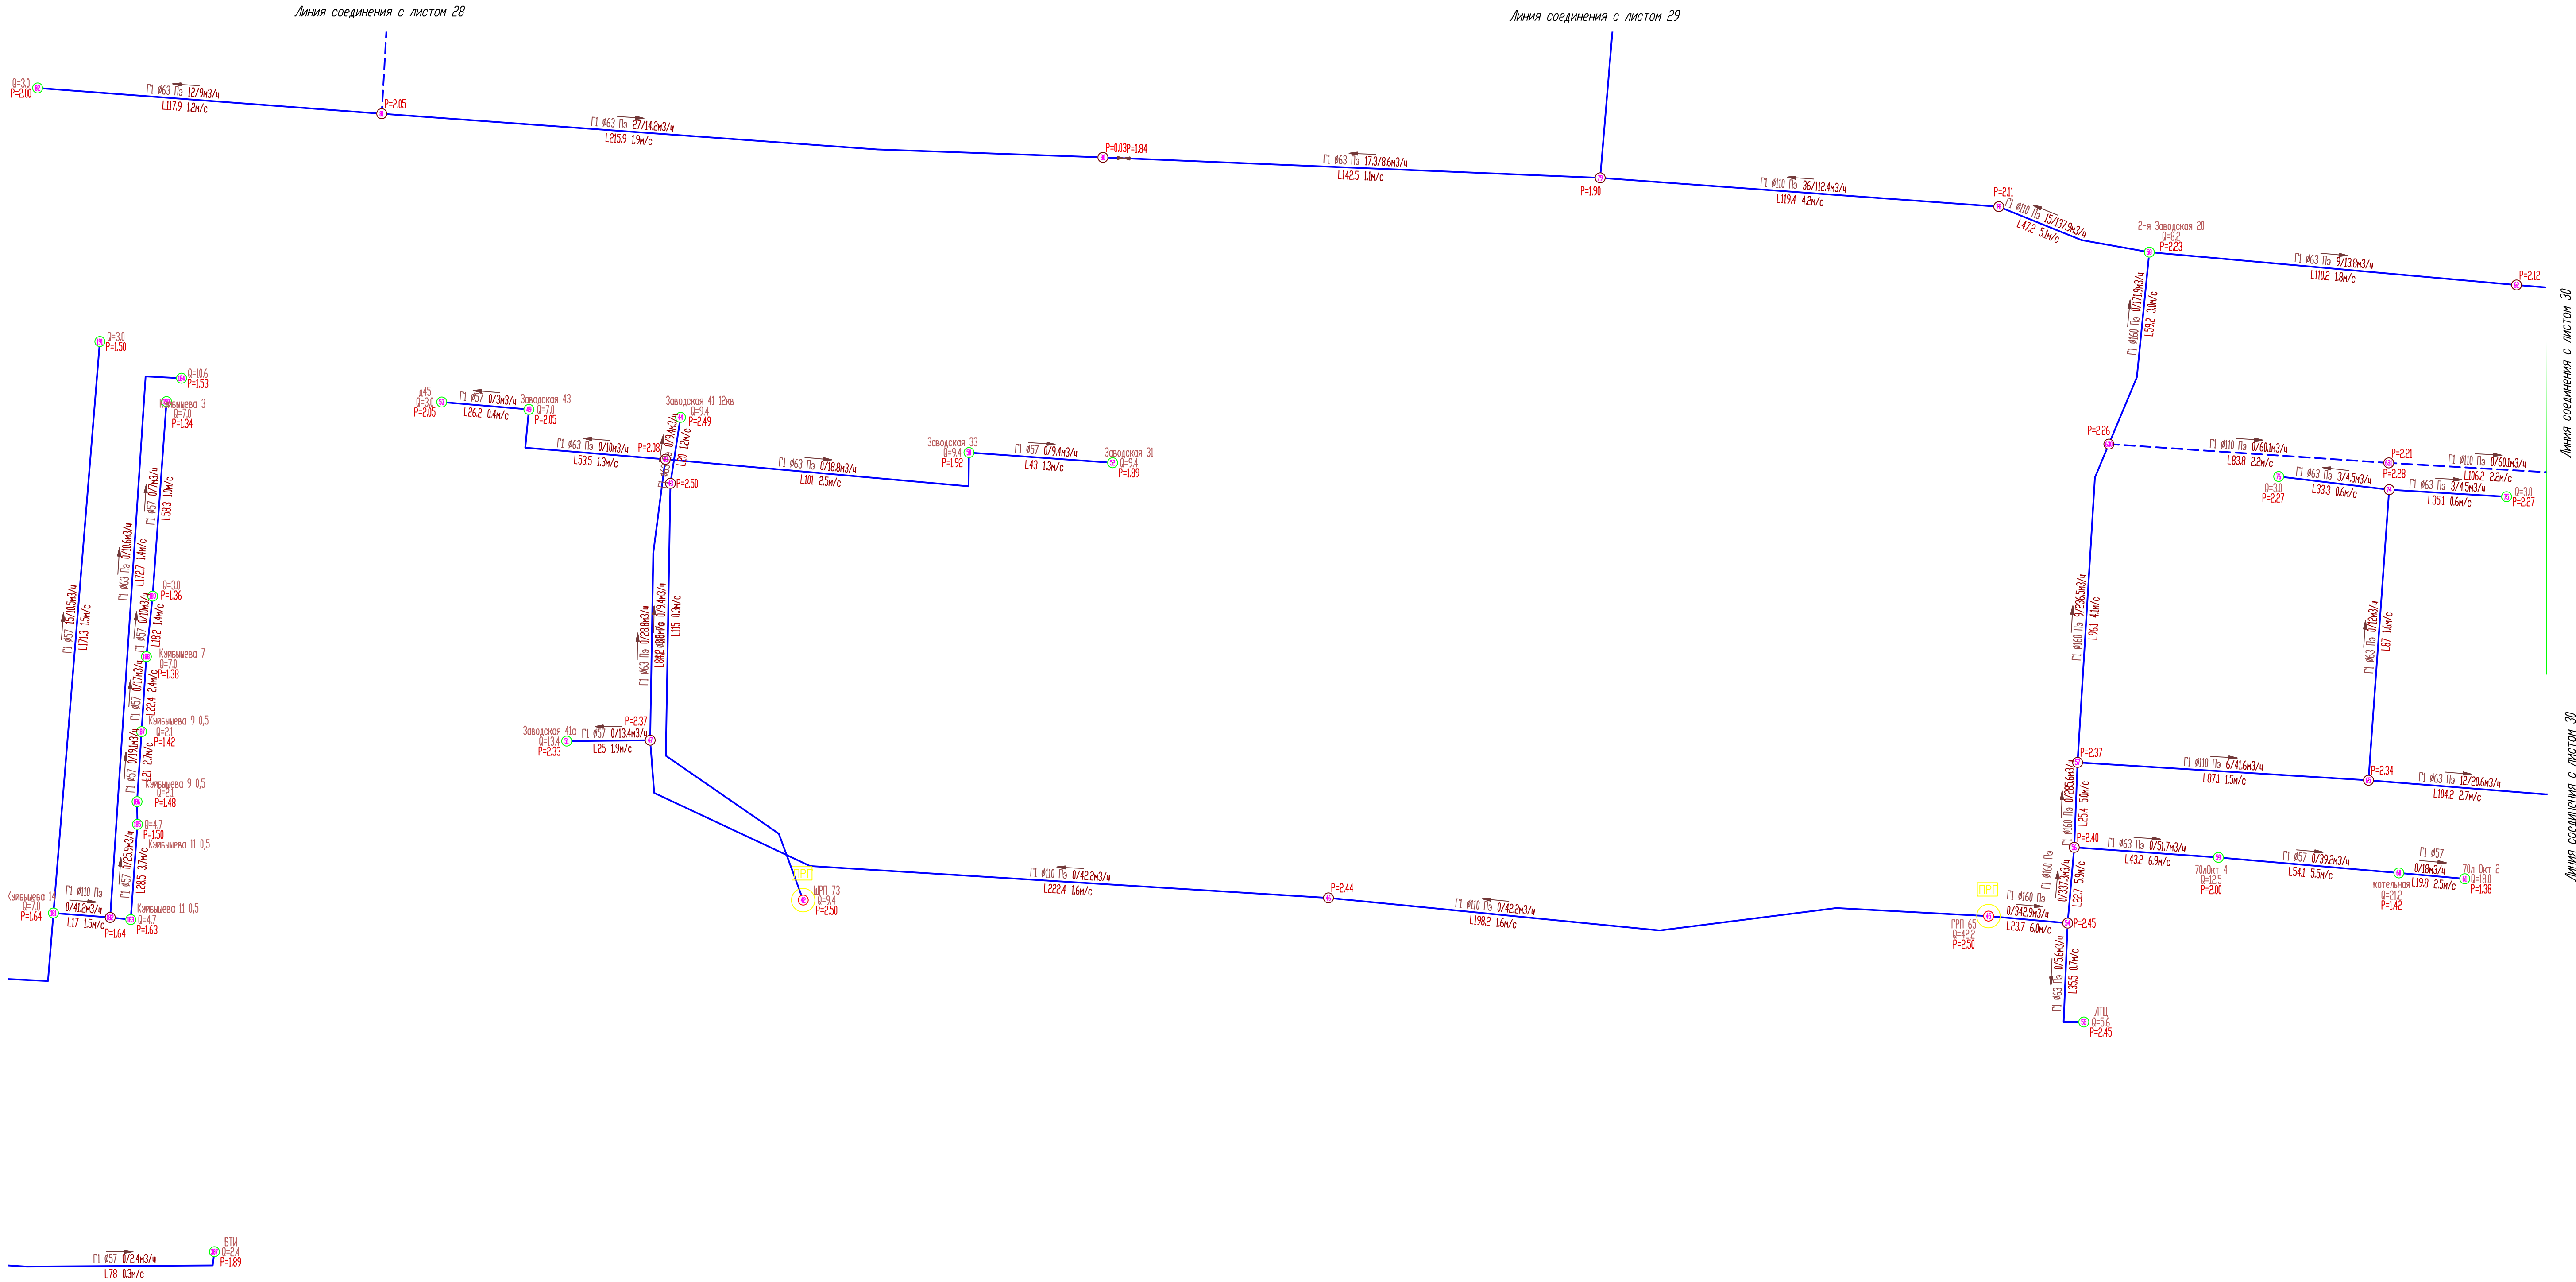

Линия соединения с листом 32

Линия соединения с листом 32

Линия соединения с листом 30

Линия соединения с листом 30

УСЛОВНЫЕ ОБОЗНАЧЕНИЯ


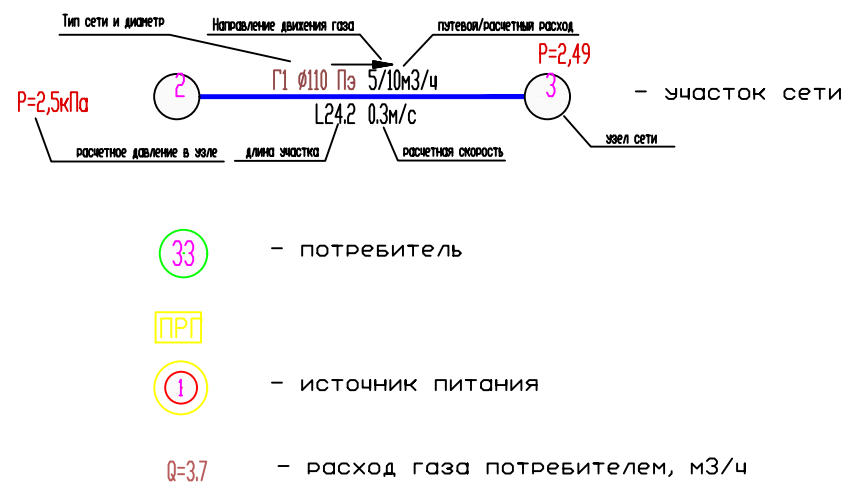


Схема расположения листов

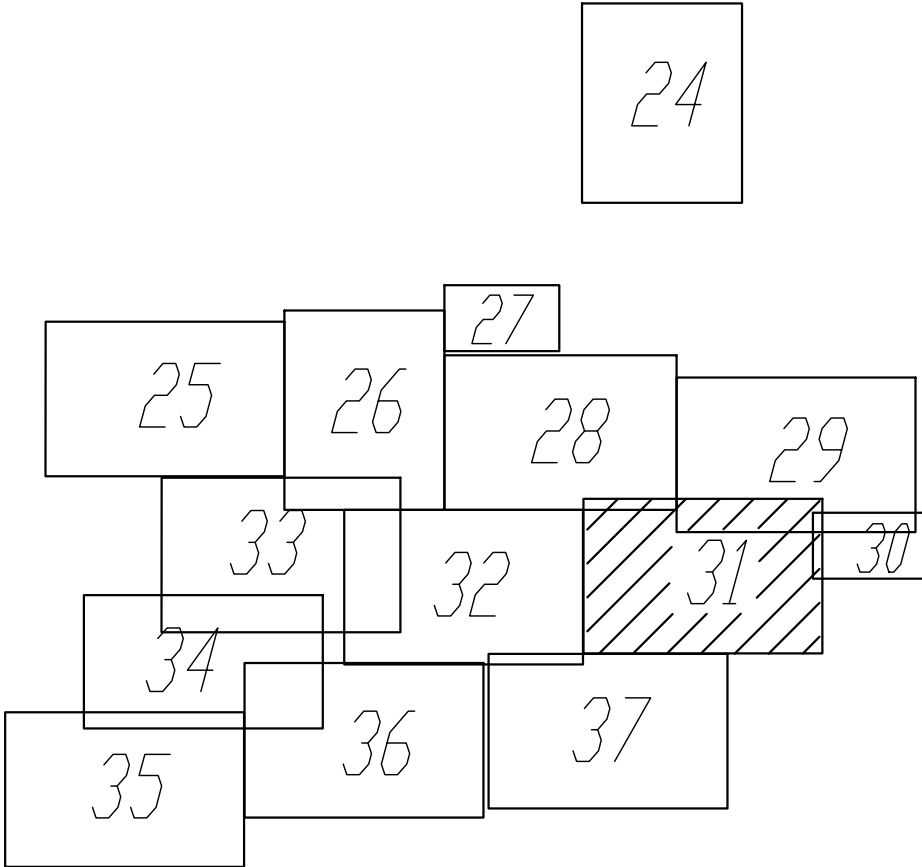

							274-2-2025-ПЧ.Ч		
							Схема газоснабжения природным газом с. Комсомольское, Комсомольского муниципального округа, Чувашской Республики		
Изм.	Колыч	Лист	Маск	Подпись	Дата		Стация	Лист	Листов
Разработ.	Кузнецов						П	31	
Провер.	Прозоровский								
							Гидравлический расчет сети низкого давления (перопиятия по реконструкции сетей)		
Н. контр.	Лазутин						000 "Газификация"		
ГМП	Лазутин								

Линия соединения с листом 28

Линия соединения с листом 28



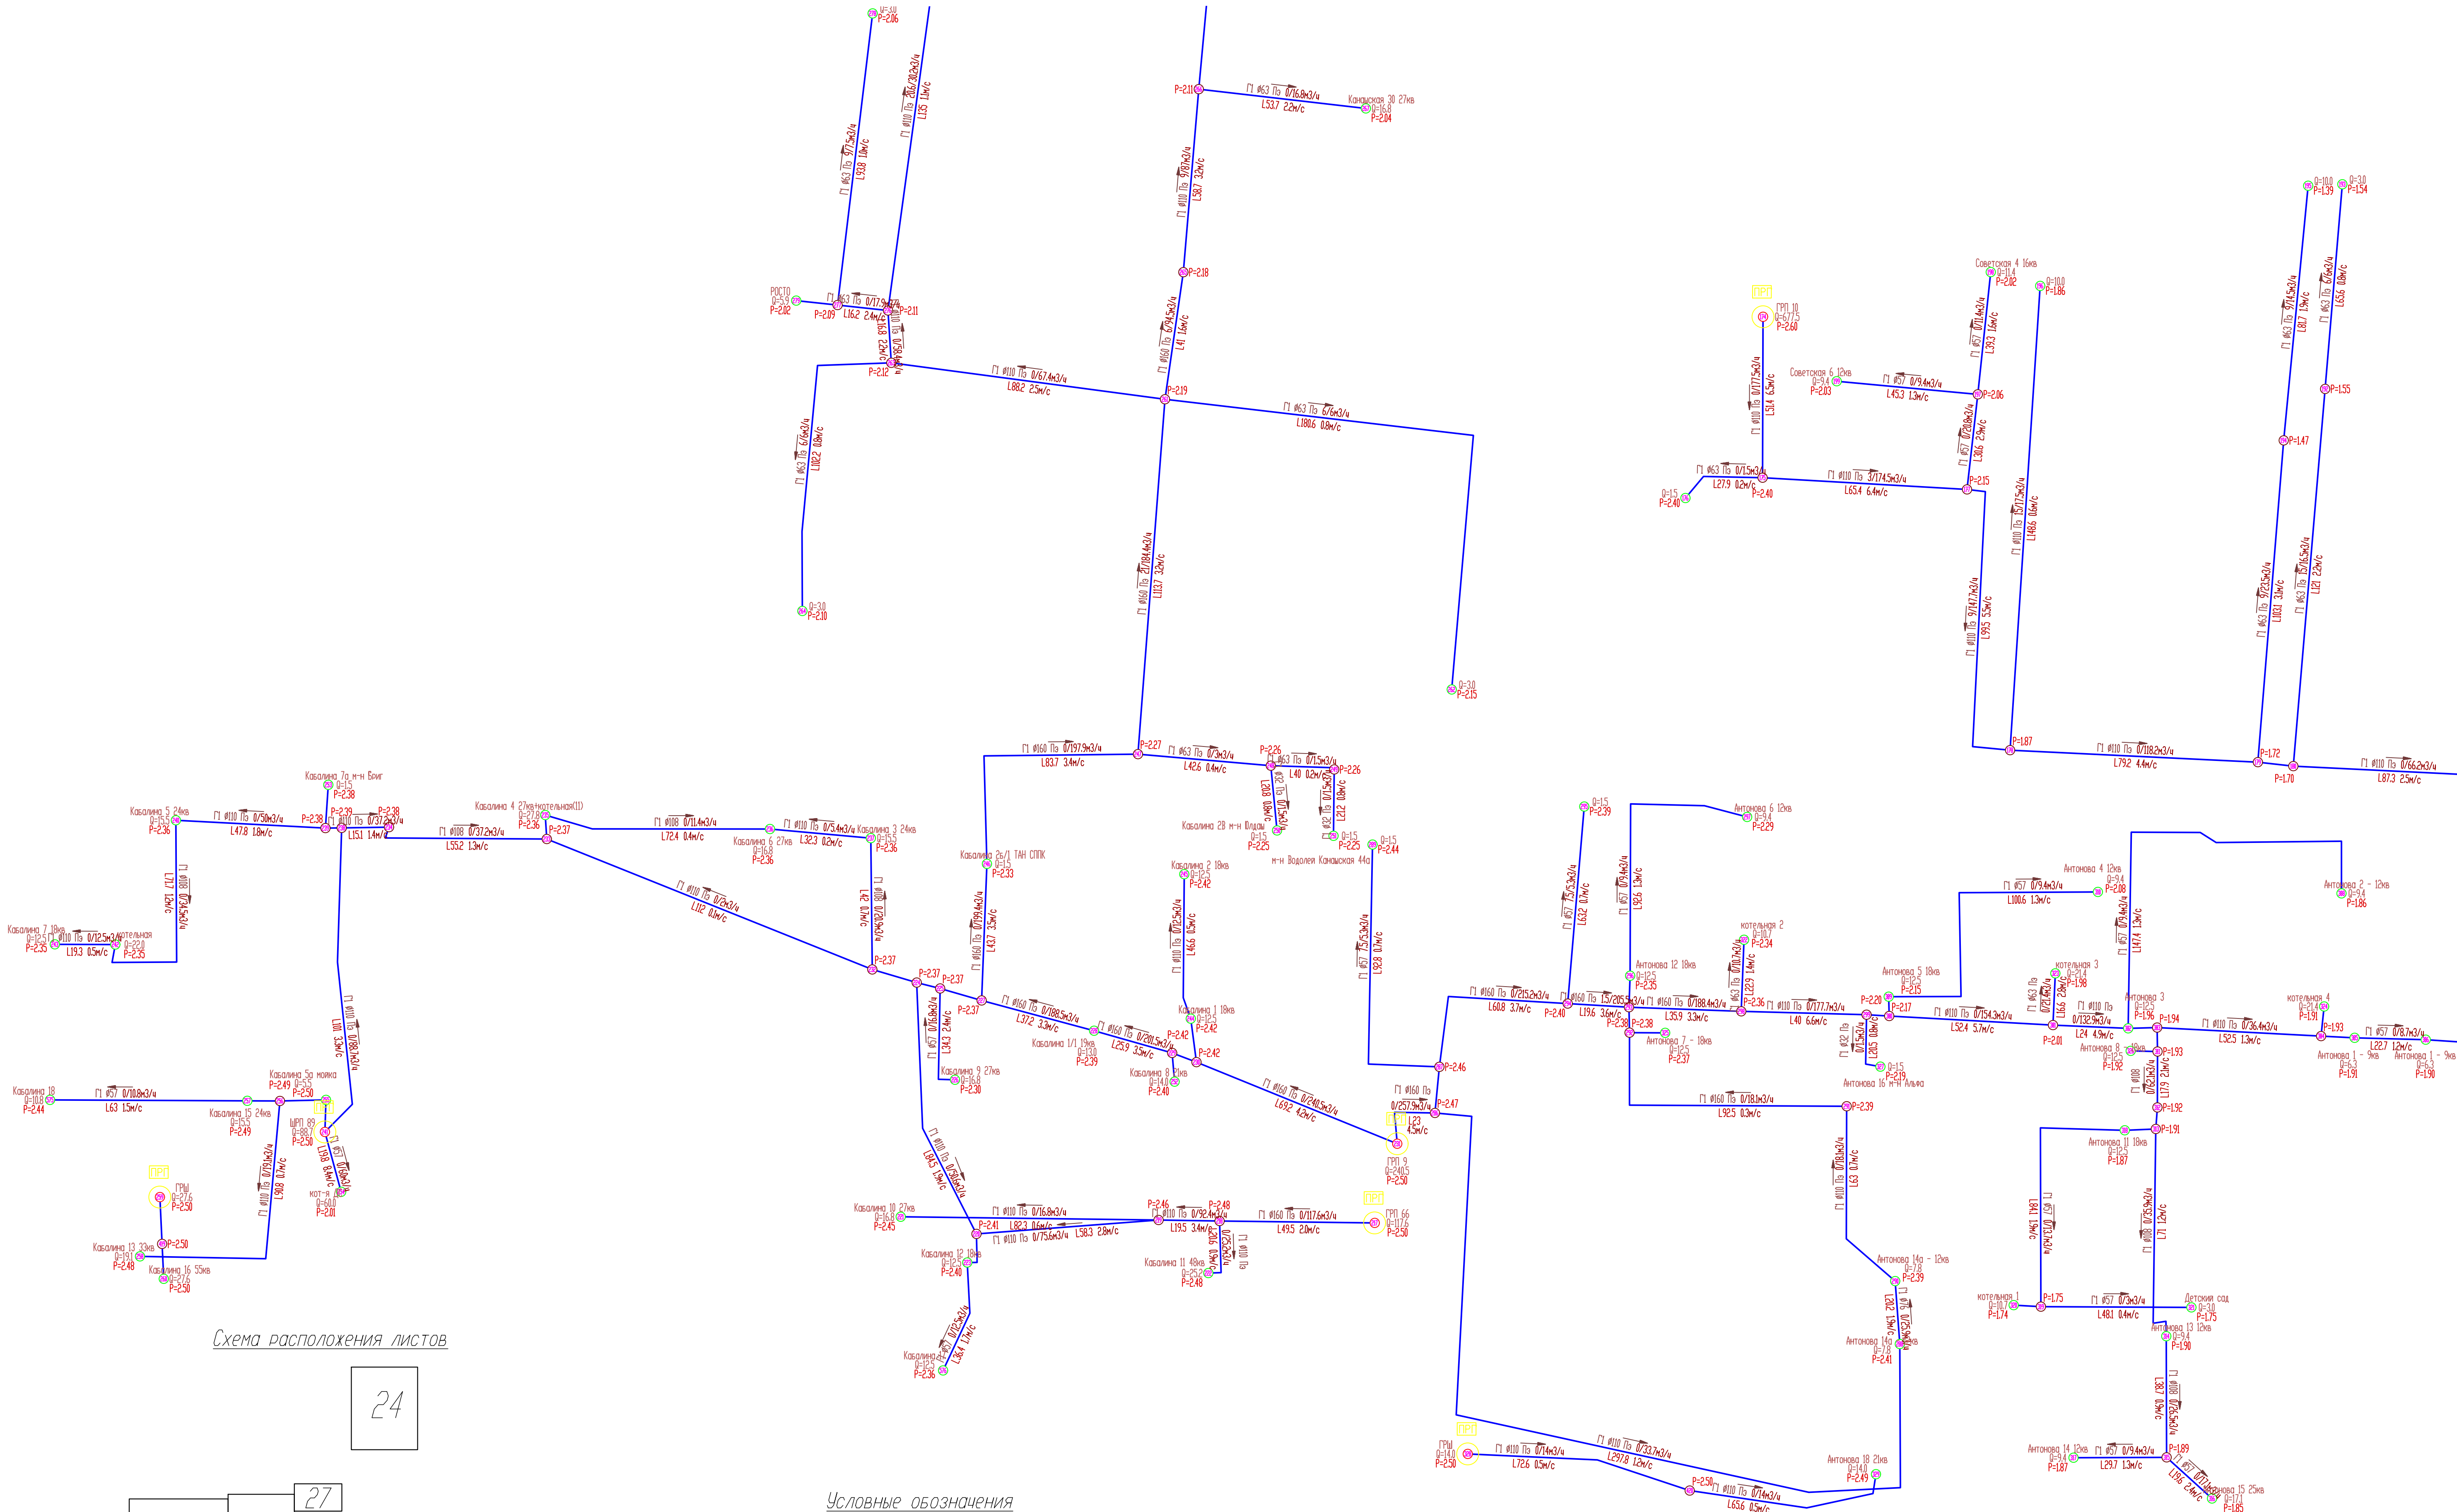


Схема расположения листов

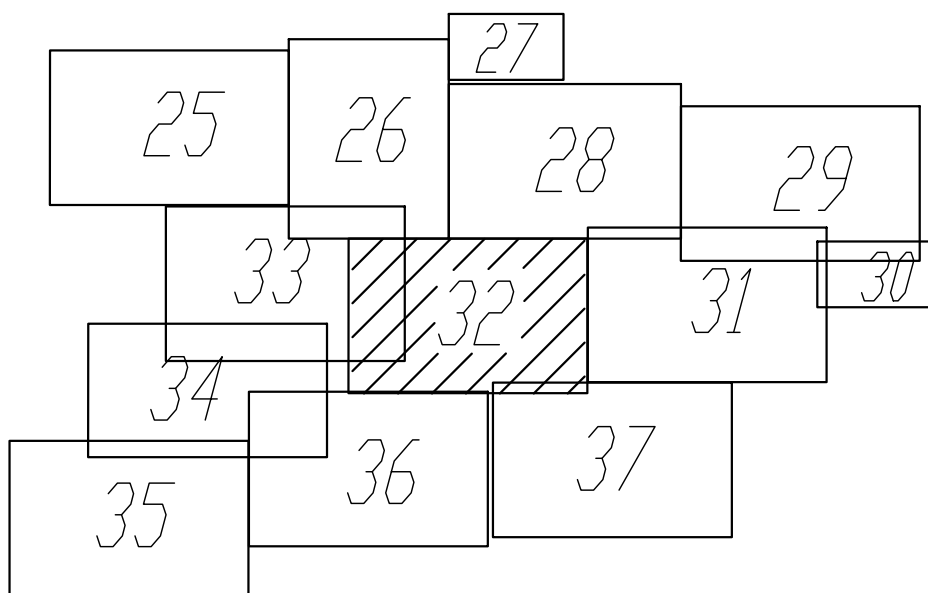

Условные обозначения

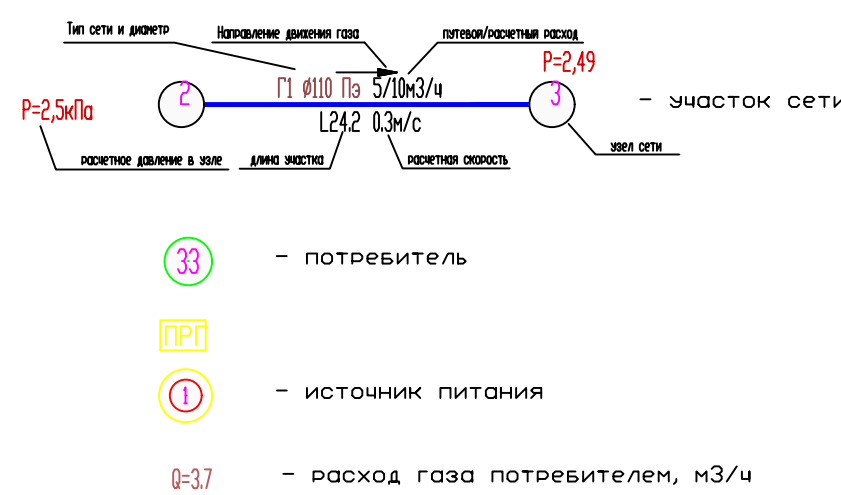


274-2-2025-ПГЛЧ				
Схема газоснабжения природным газом с. Комсомольское, Комсомольского муниципального округа, Чувашской Республики				
Изм.	Колыч	Авт.	Маск	Подпись
Разраб.	Кузнецова			
Провер.	Лазаревский			
Н. контр.			Лазуткин	Лазуткин
ГМП				
Гидравлический расчет сети низкого давления (перопиятия по реконструкции сетей)			000 "Газификация"	

Взам. шиф. N
Подп. и дата
Инд. N подп.

Линия соединения с листом 34

Линия соединения с листом 25

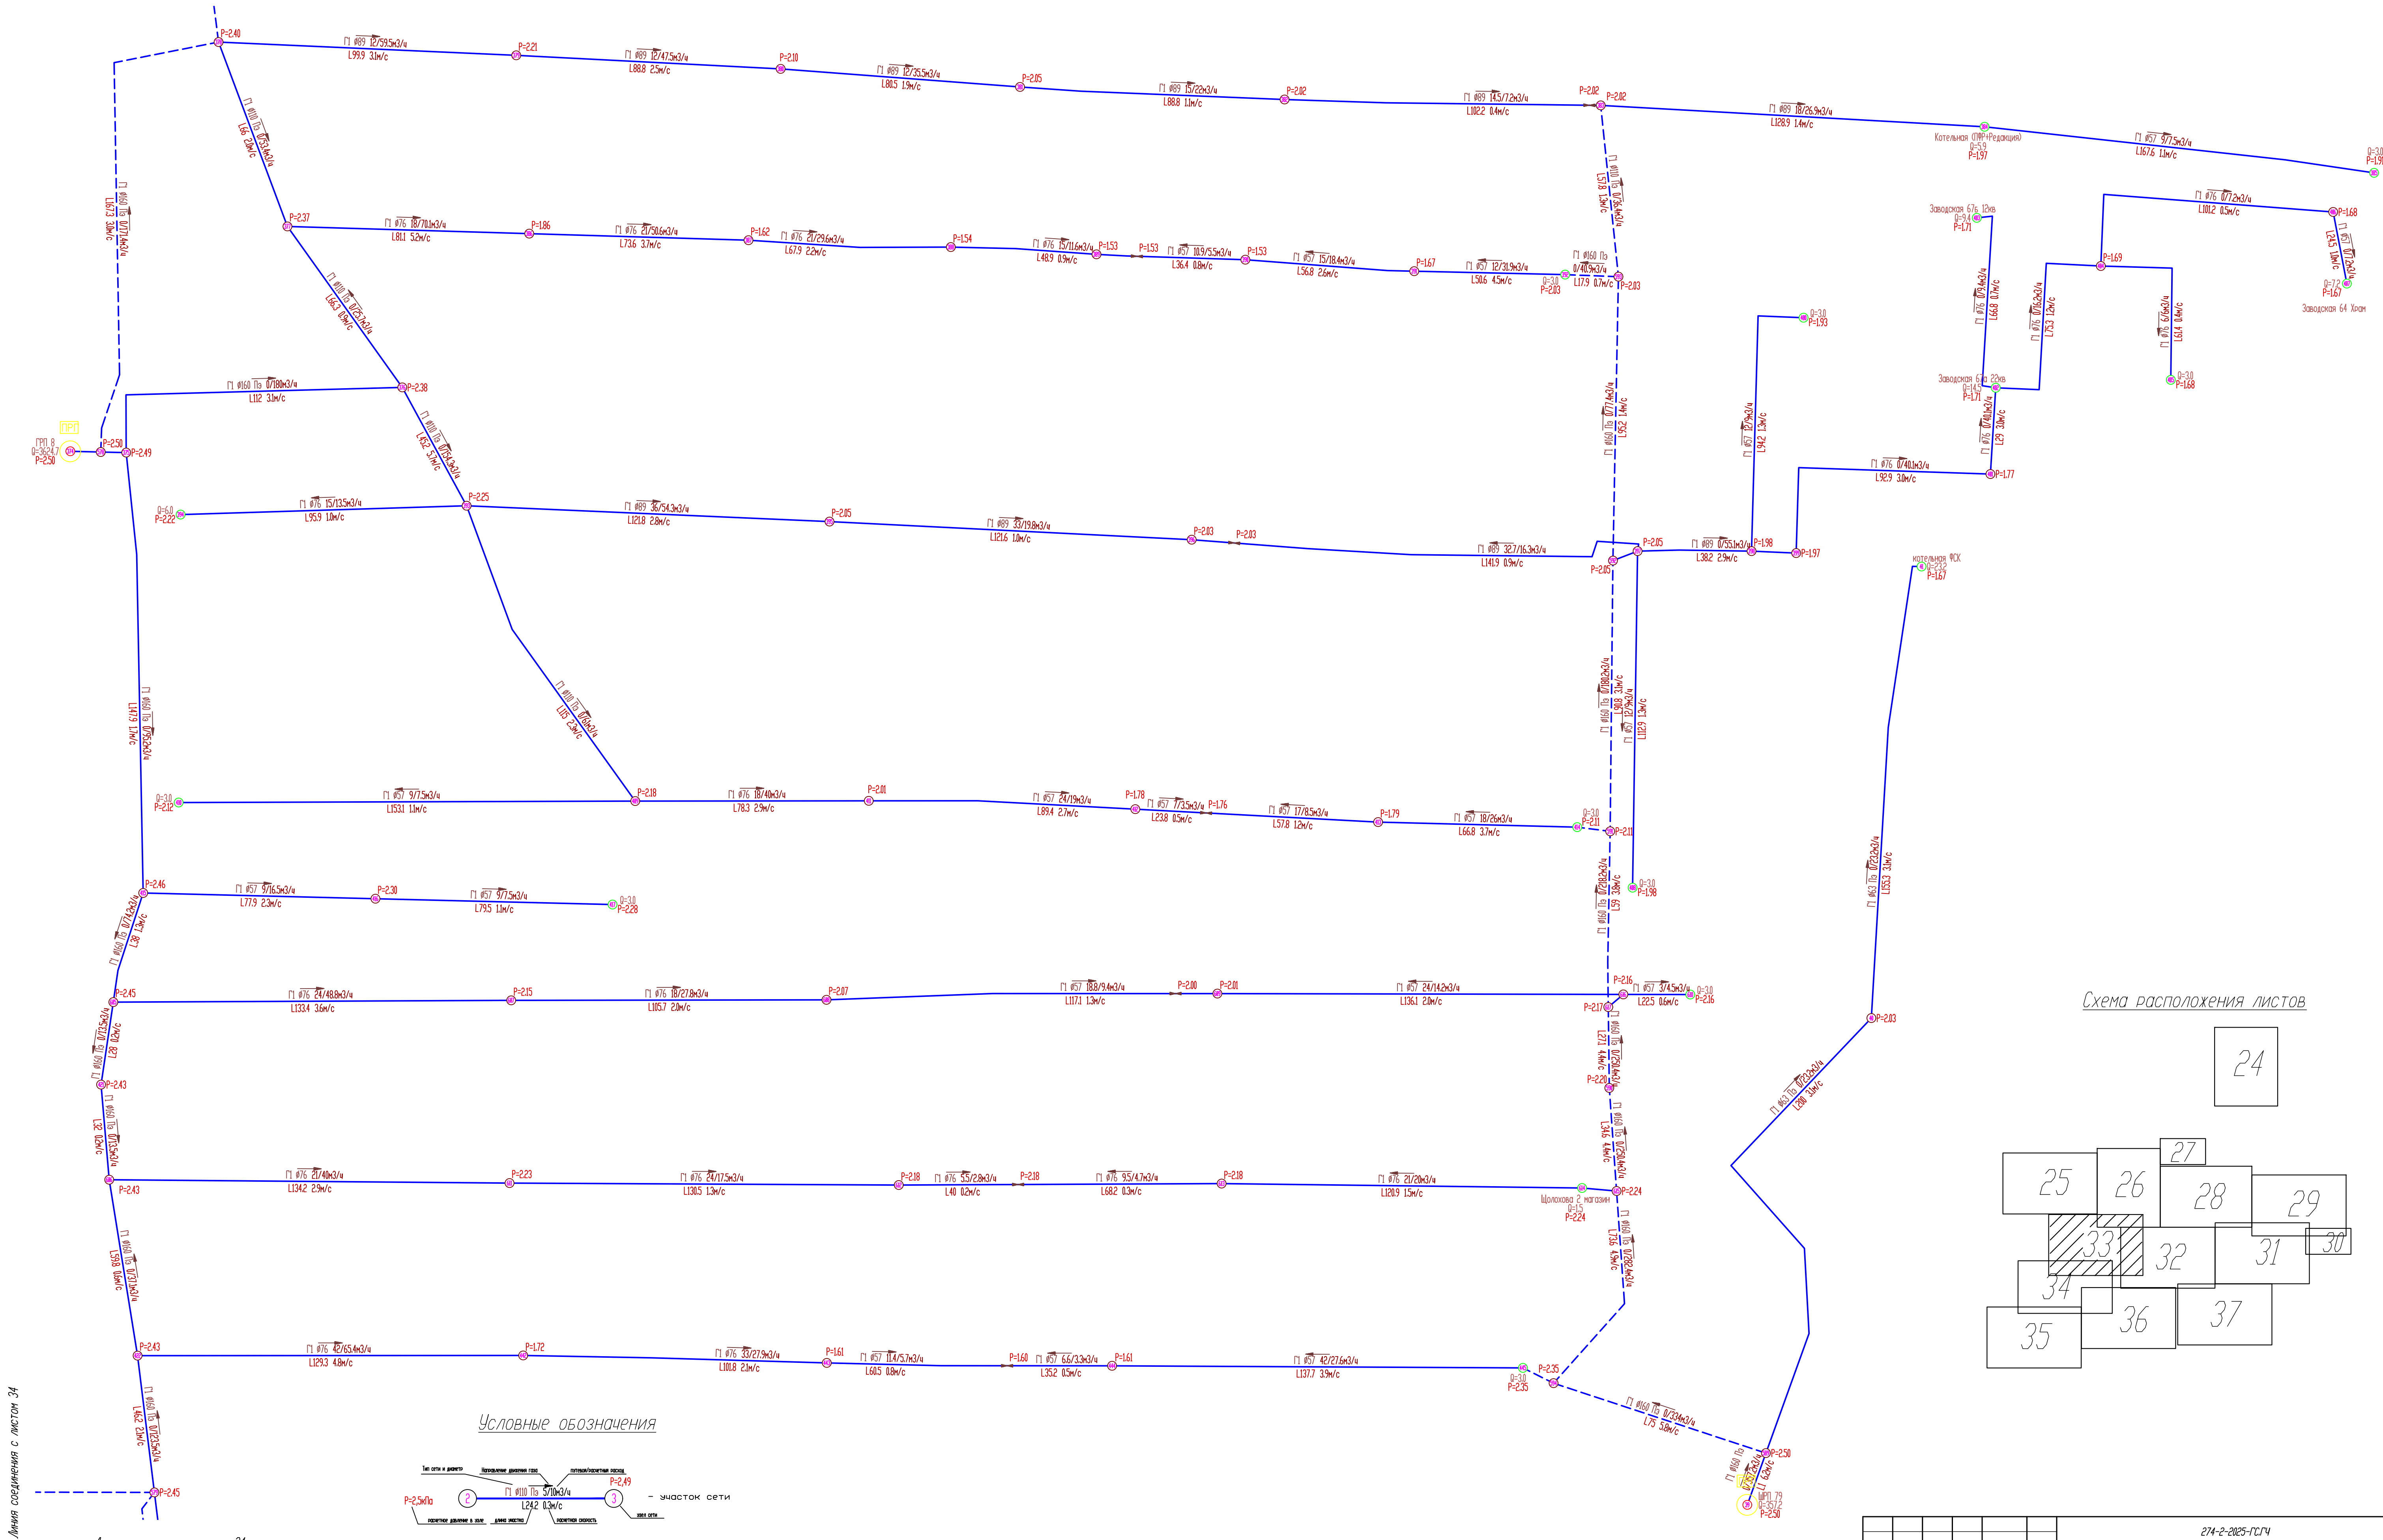

Линия соединения с листом 34

Условные обозначения


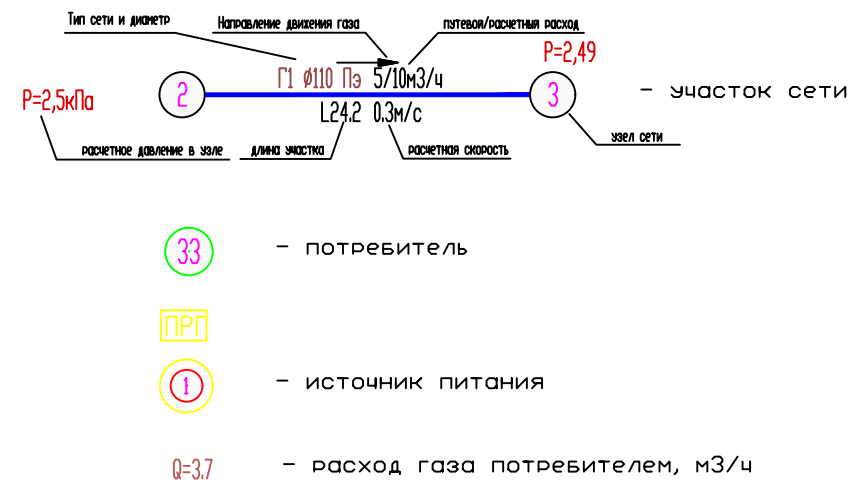


Схема расположения листов

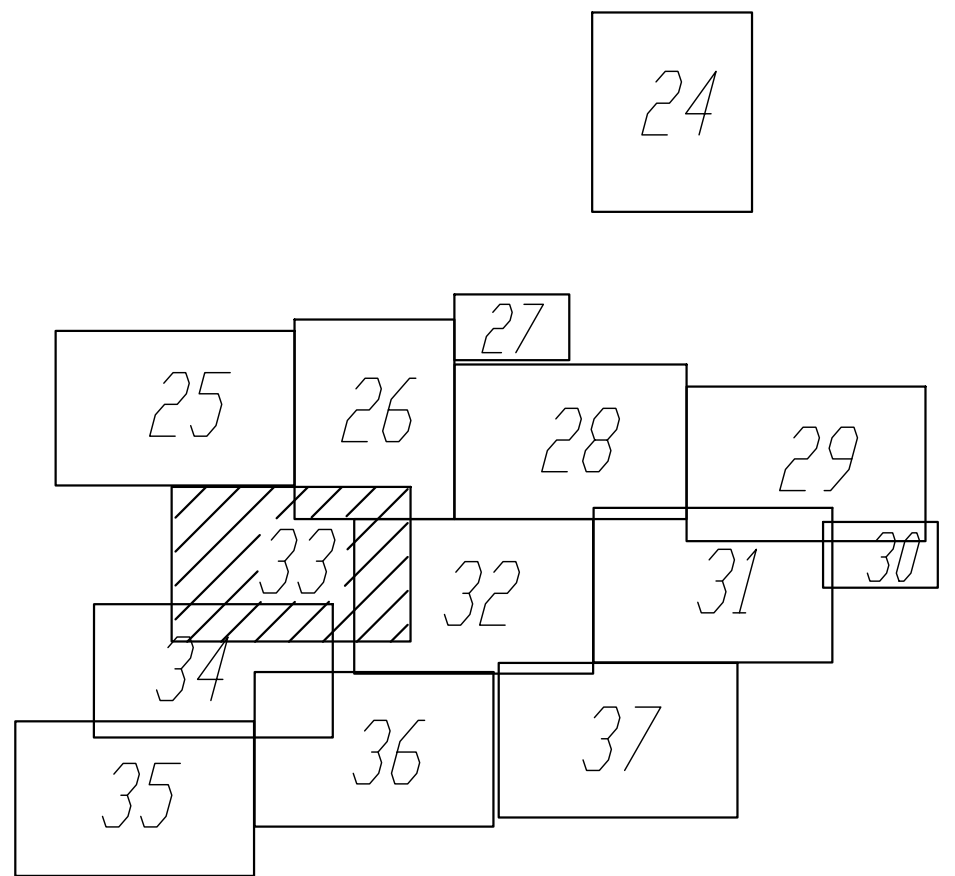

						274-2-2025-П.Ч		
						Схема газоснабжения природным газом с. Комсомольское, Комсомольского муниципального округа, Чувашской Республики		
Изм.	Кол.уч.	Лист	Маск.	Подпись	Дата	Стация	Лист	Листов
Разработ.		Козымина				П	33	
Провер.		Прозоровская						
Н. контр.		Лазутин				Гидравлический расчет сети низкого давления (неопределен по реконструкции сетей)		
Г.И.П.		Лазутин				000 "Газификация"		



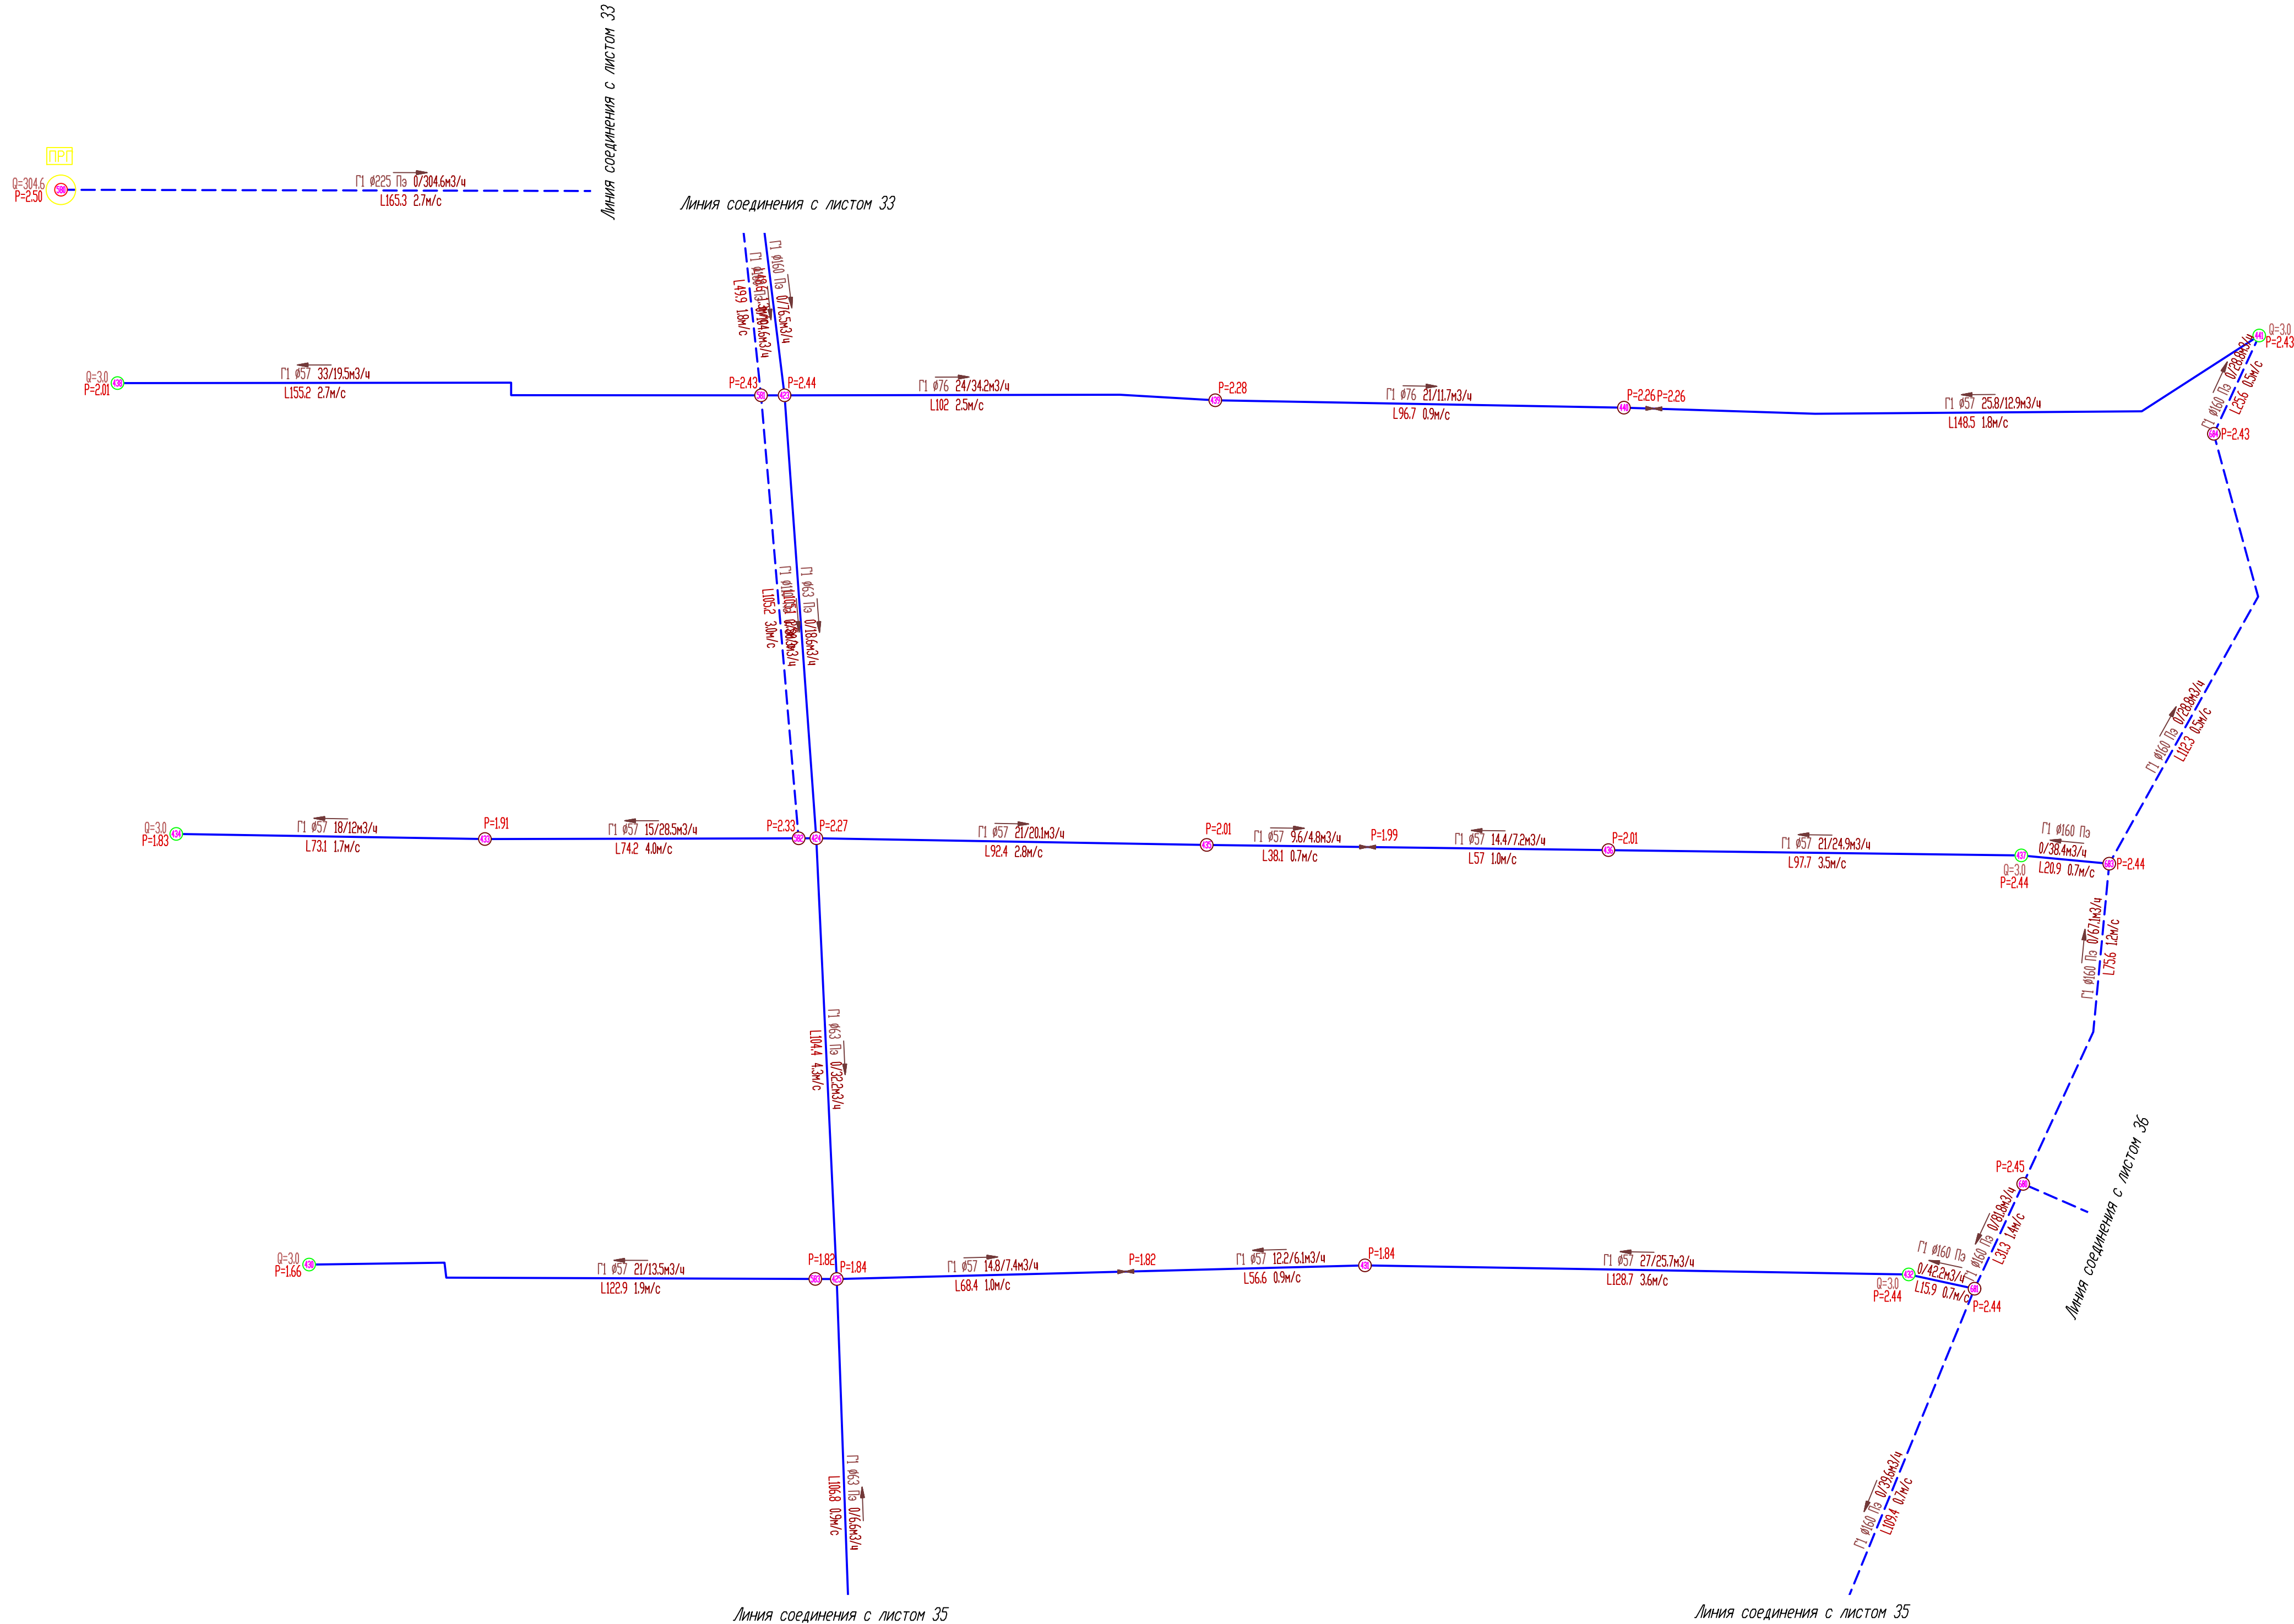


Схема расположения листов

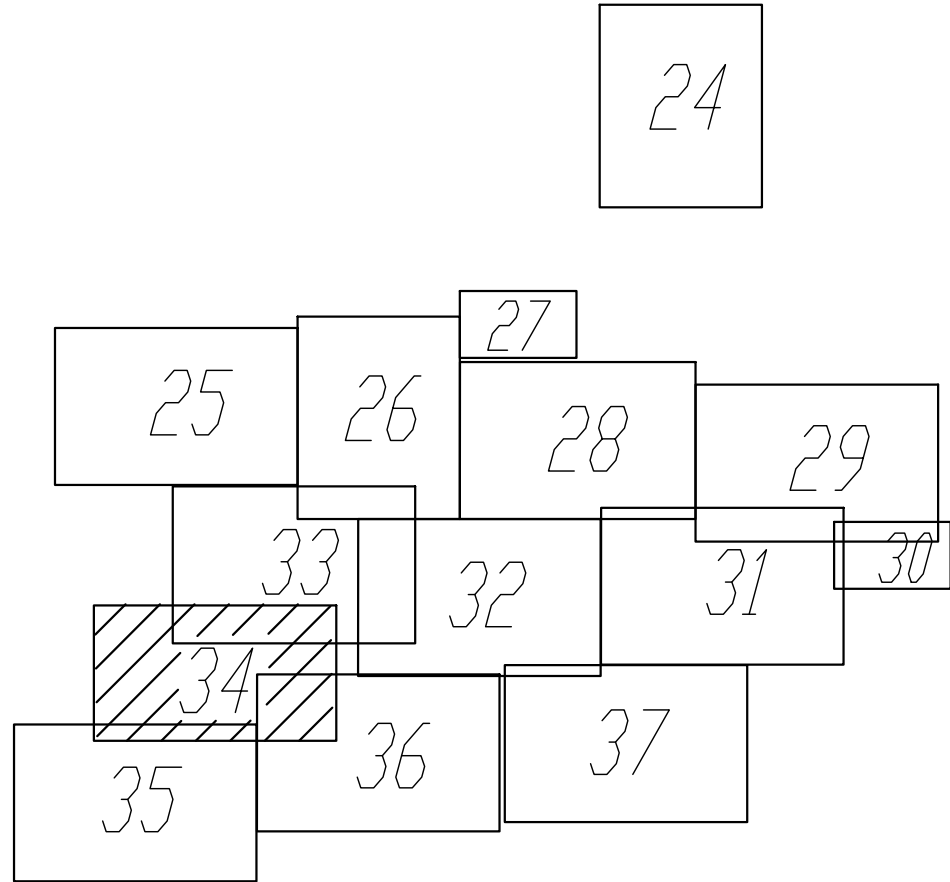

Условные обозначения

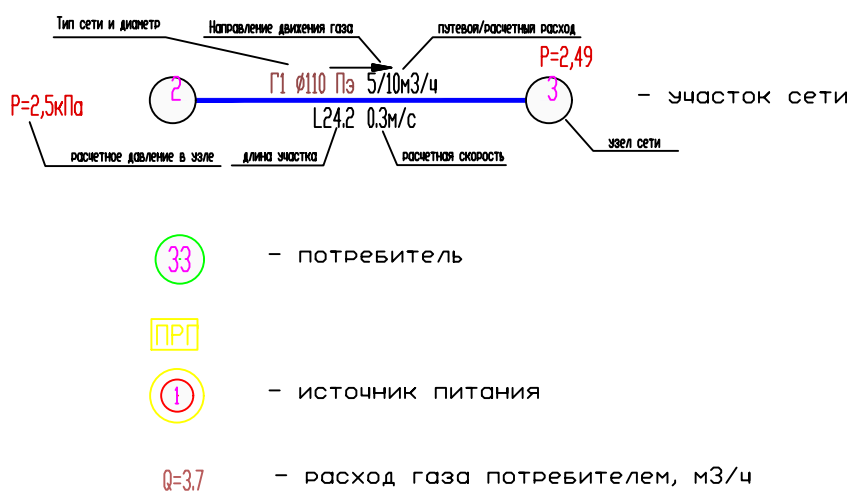

						274-2-2025-ТС/Ч		
						Схема газоснабжения природным газом с. Комсомольское, Комсомольского муниципального округа, Чувашской Республики		
Изм.	Кол.изм.	Лист.	Маск.	Подпись	Дата	Разработчик Прозоровский	Стадия	Лист
Провер.							П	34
						Гидравлический расчет сети низкого давления (перепроjection по реконструкции сетей)		
Н. контр.	Лазуткин					ООО "Газификация"		



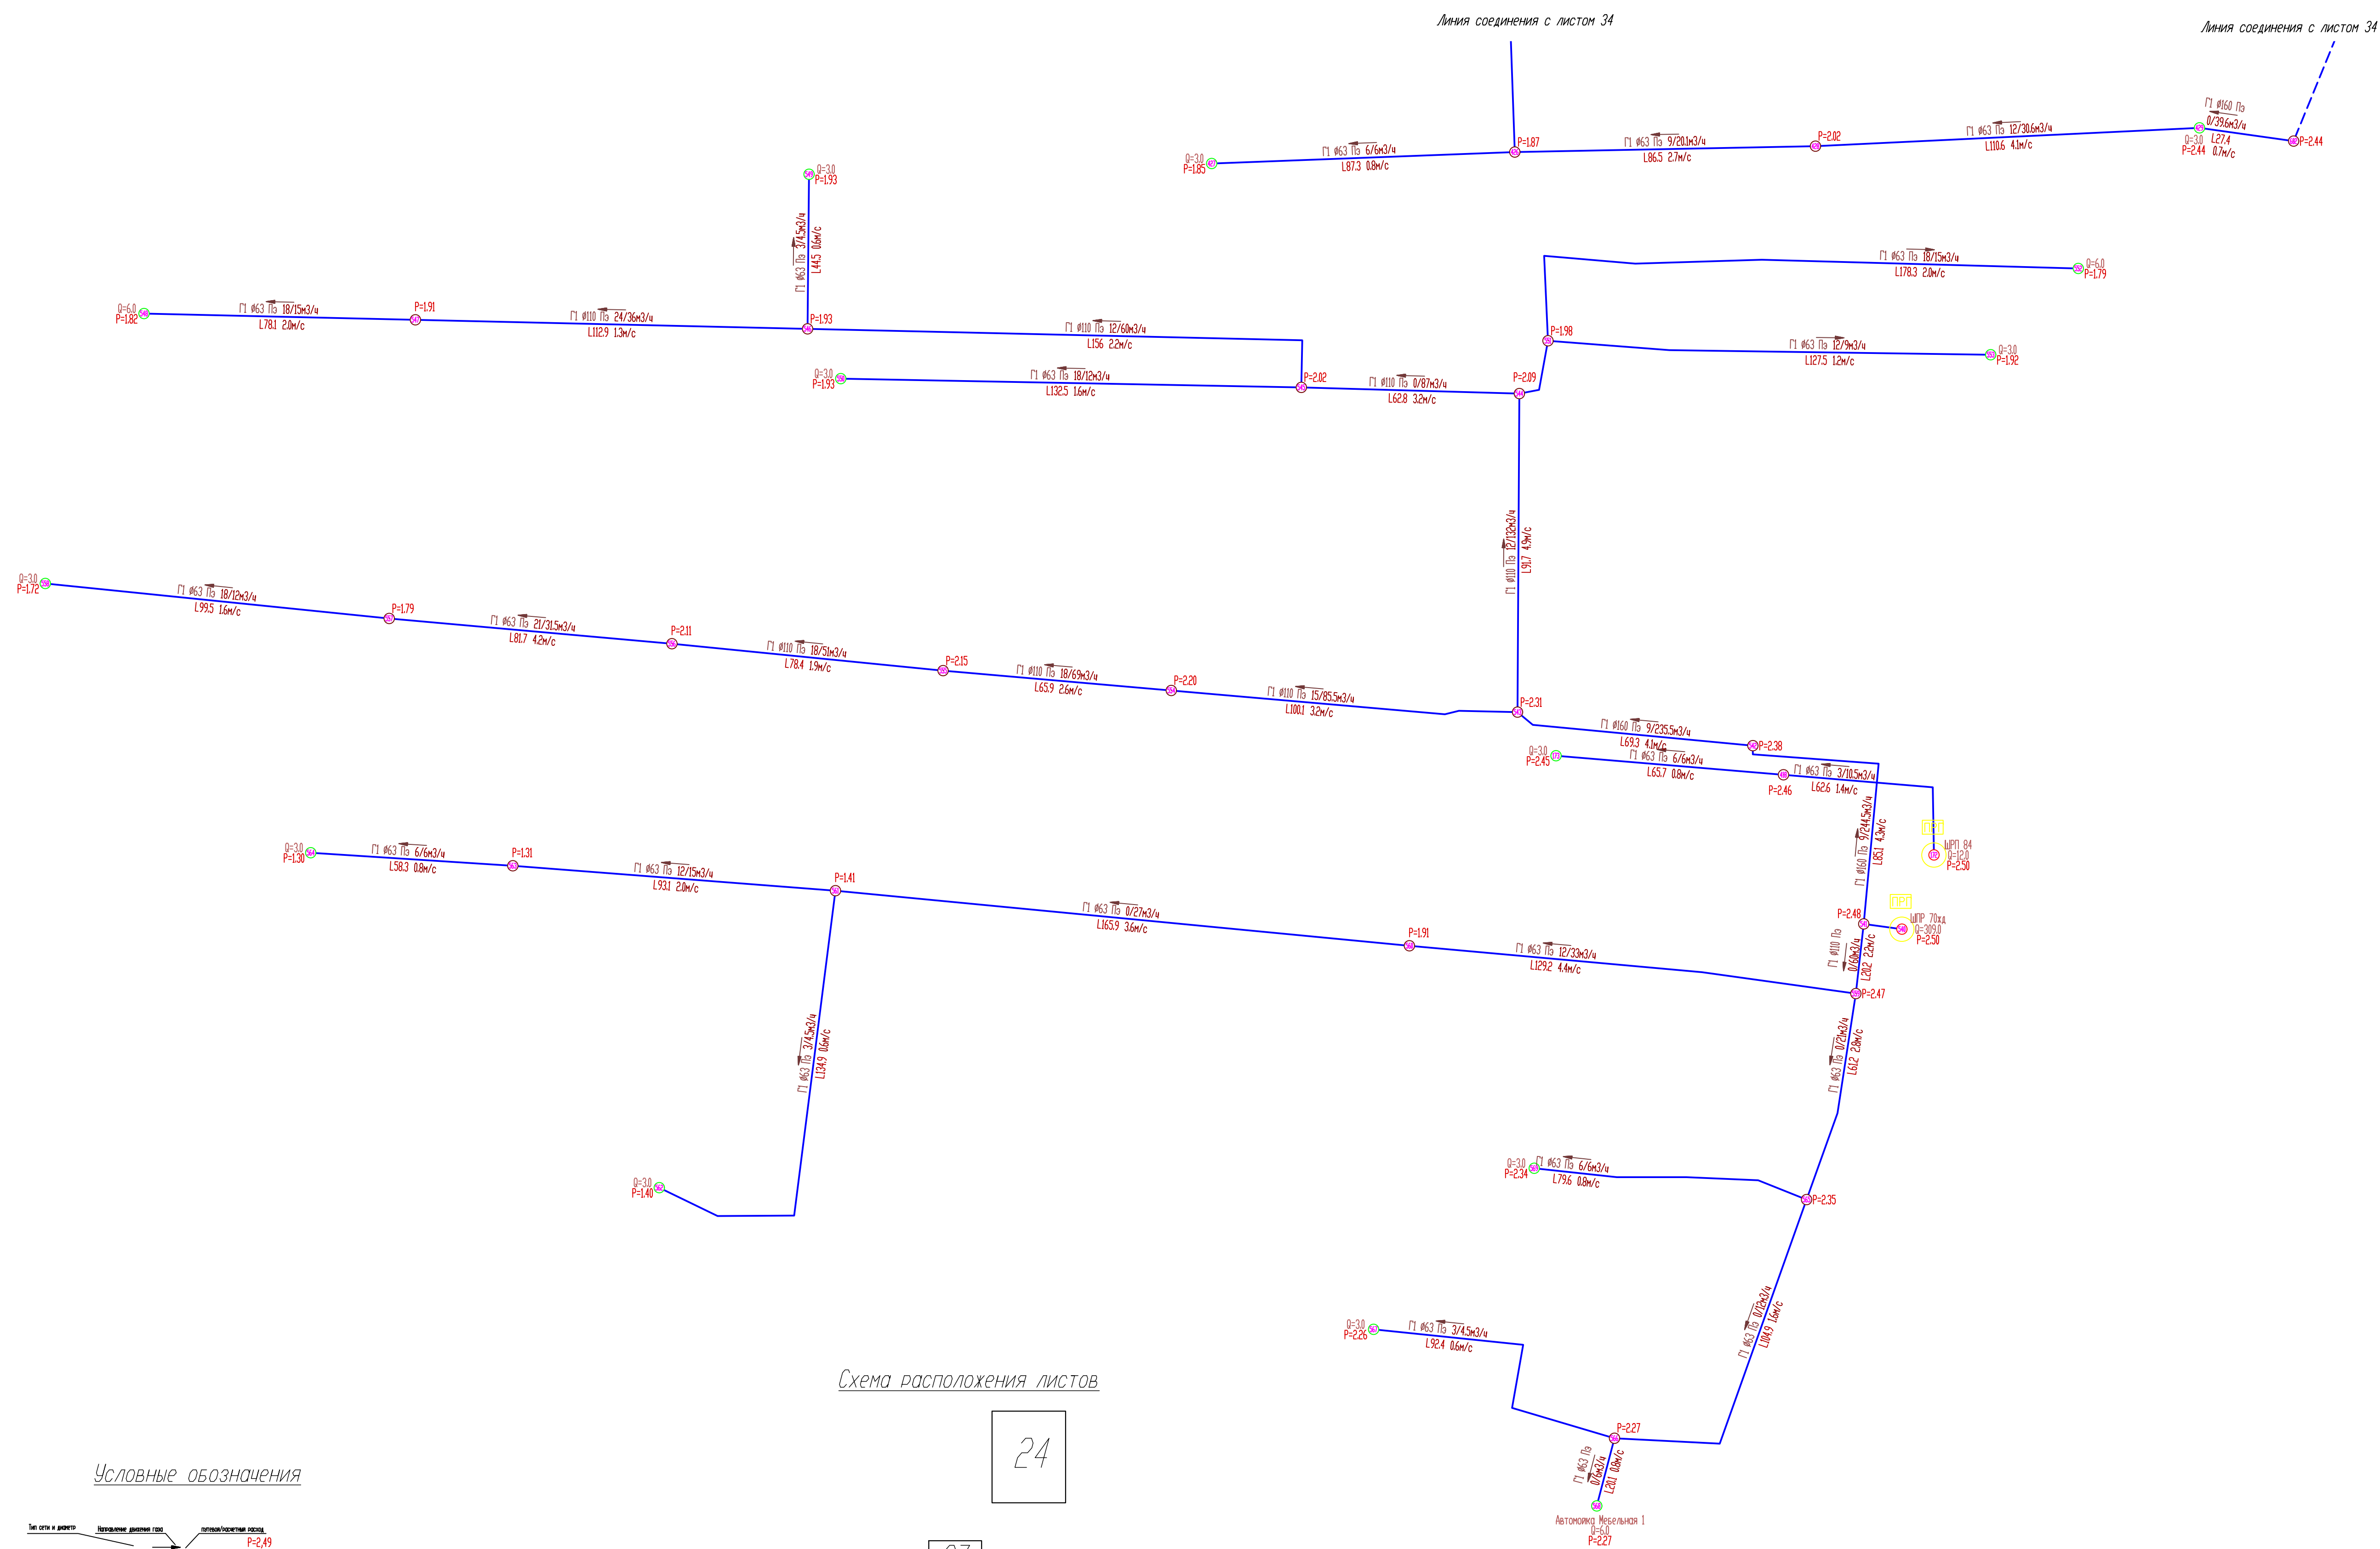


Схема расположения листов

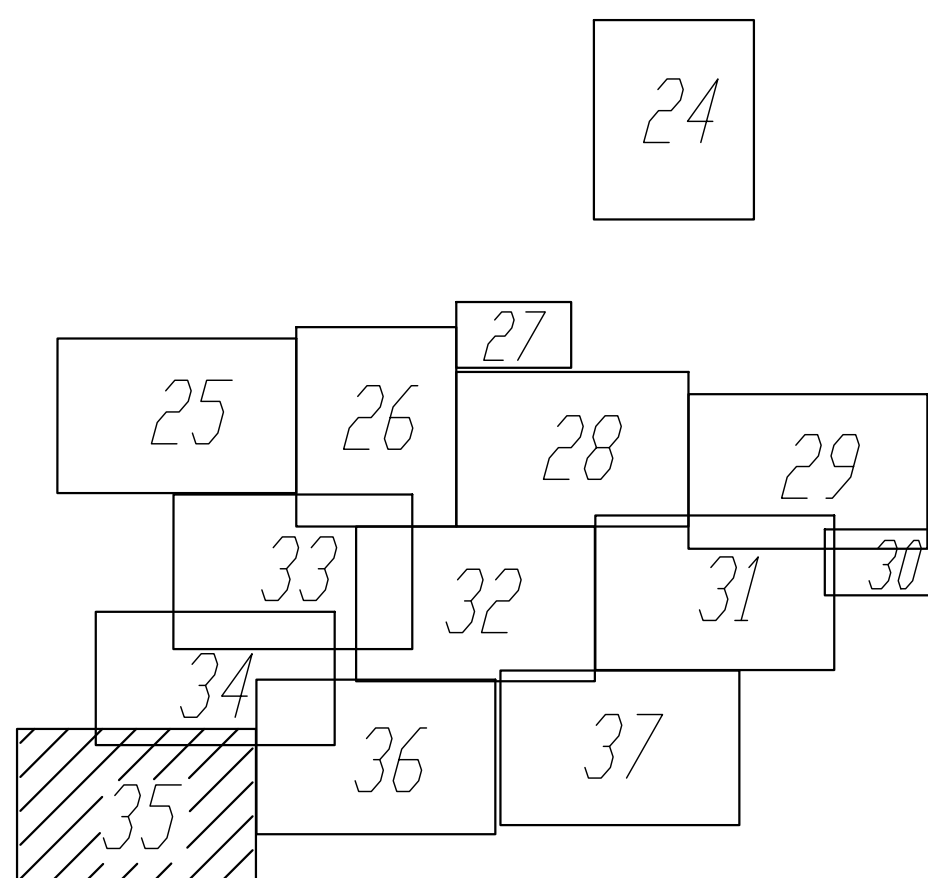

Условные обозначения

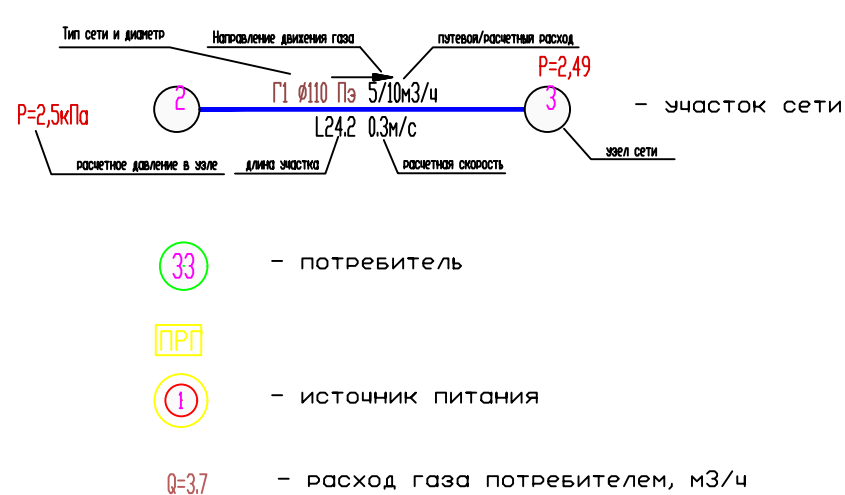

						274-2-2025-ГСЧ
						Схема газоснабжения природным газом с. Комсомольское, Комсомольского муниципального округа, Чувашской Республики
Изм.	Колыш.	Лист	Листок	Подпись	Дата	
Разработ.		Кузнецова				Страница
Провер.		Позаровский				
						Лист
						35
						Листов
Н. контр.		Лазуткина				Гидравлический расчет сети низкого давления оборудования по реконструкции сетей.
ГИП		Лазуткина				



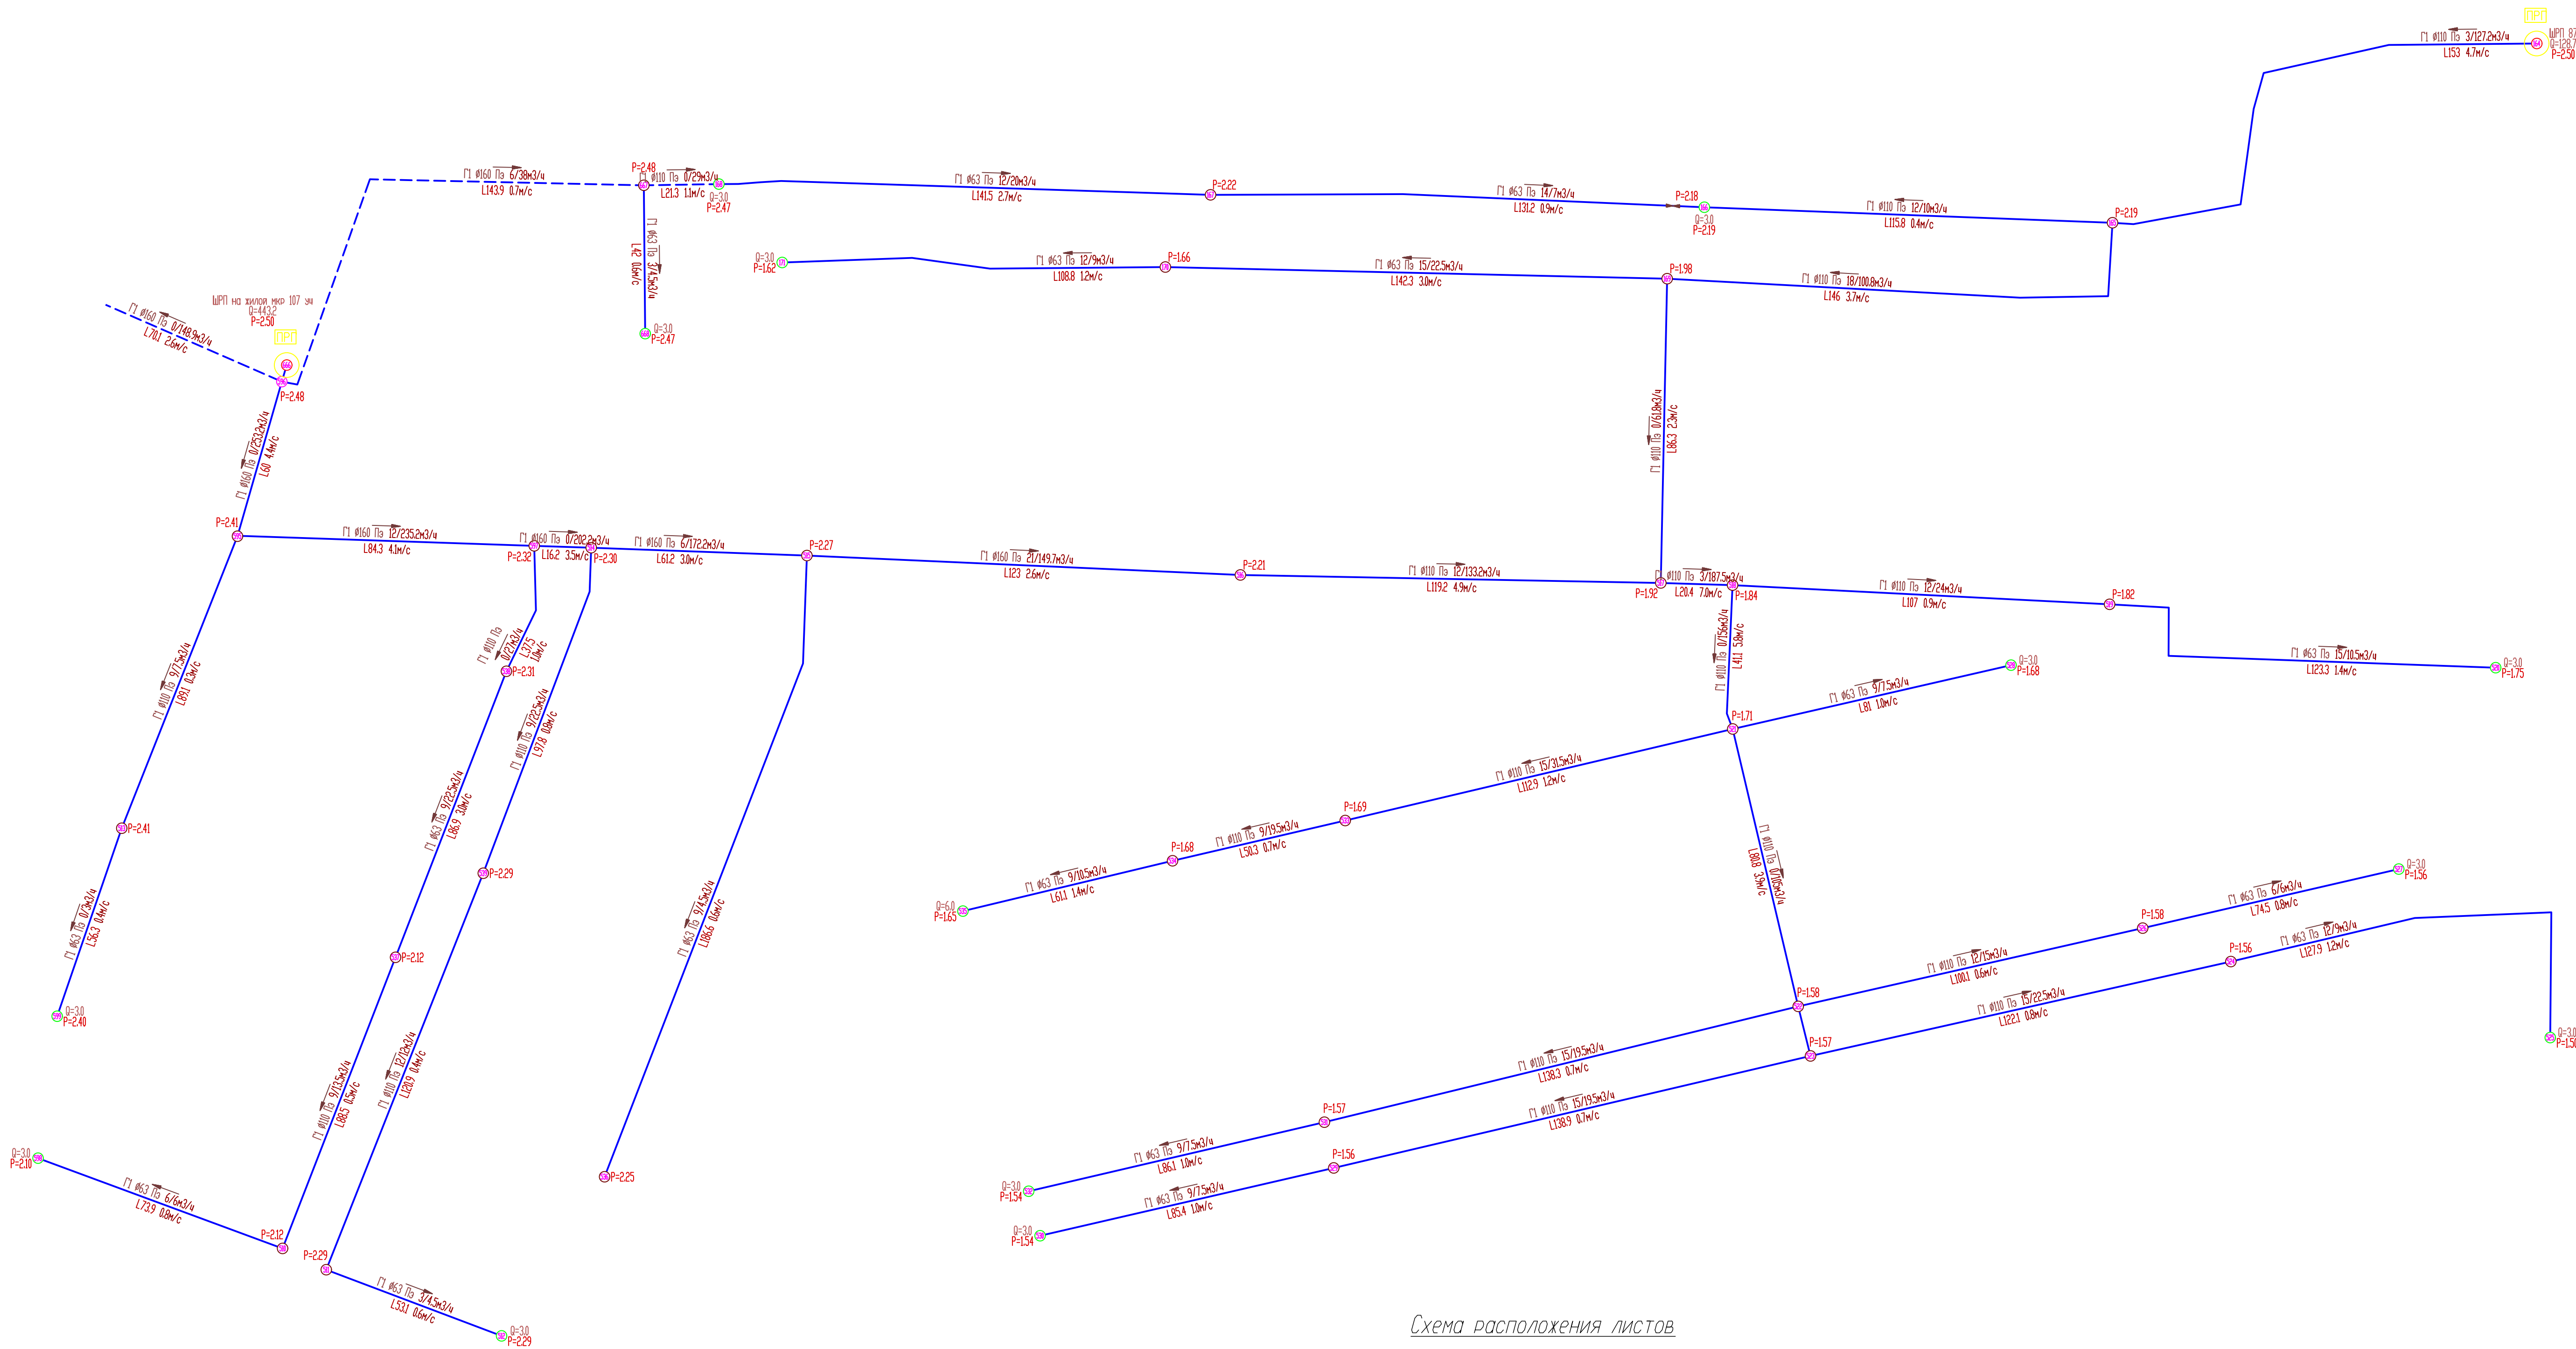


Схема расположения листов

24

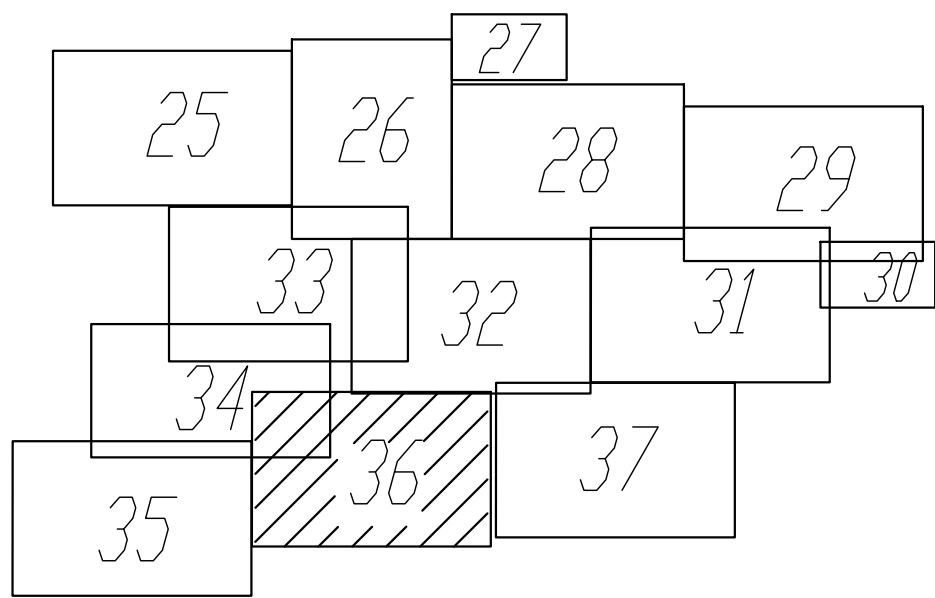

Условные обозначения

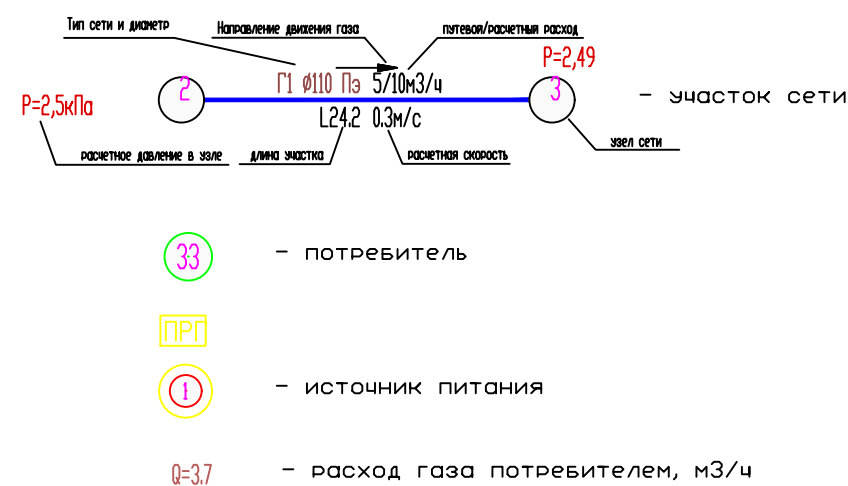

						274-2-2023-ПЧ/Ч		
						Схема газоснабжения природным газом с. Комсомольское, Комсомольского муниципального округа, Чувашской Республики		
Изм.	Колуч.	Лист.	Маск.	Подпись	Дата		Стация	Лист
Разработ.	Козымина	Прозоровская					П	36
Провер.								
Н. контр.	Лазуткин	Лазуткин				Гидравлический расчет сети низкого давления (нераспределения по реконструкции сетей)		ООО "Газификация"
ГМП								




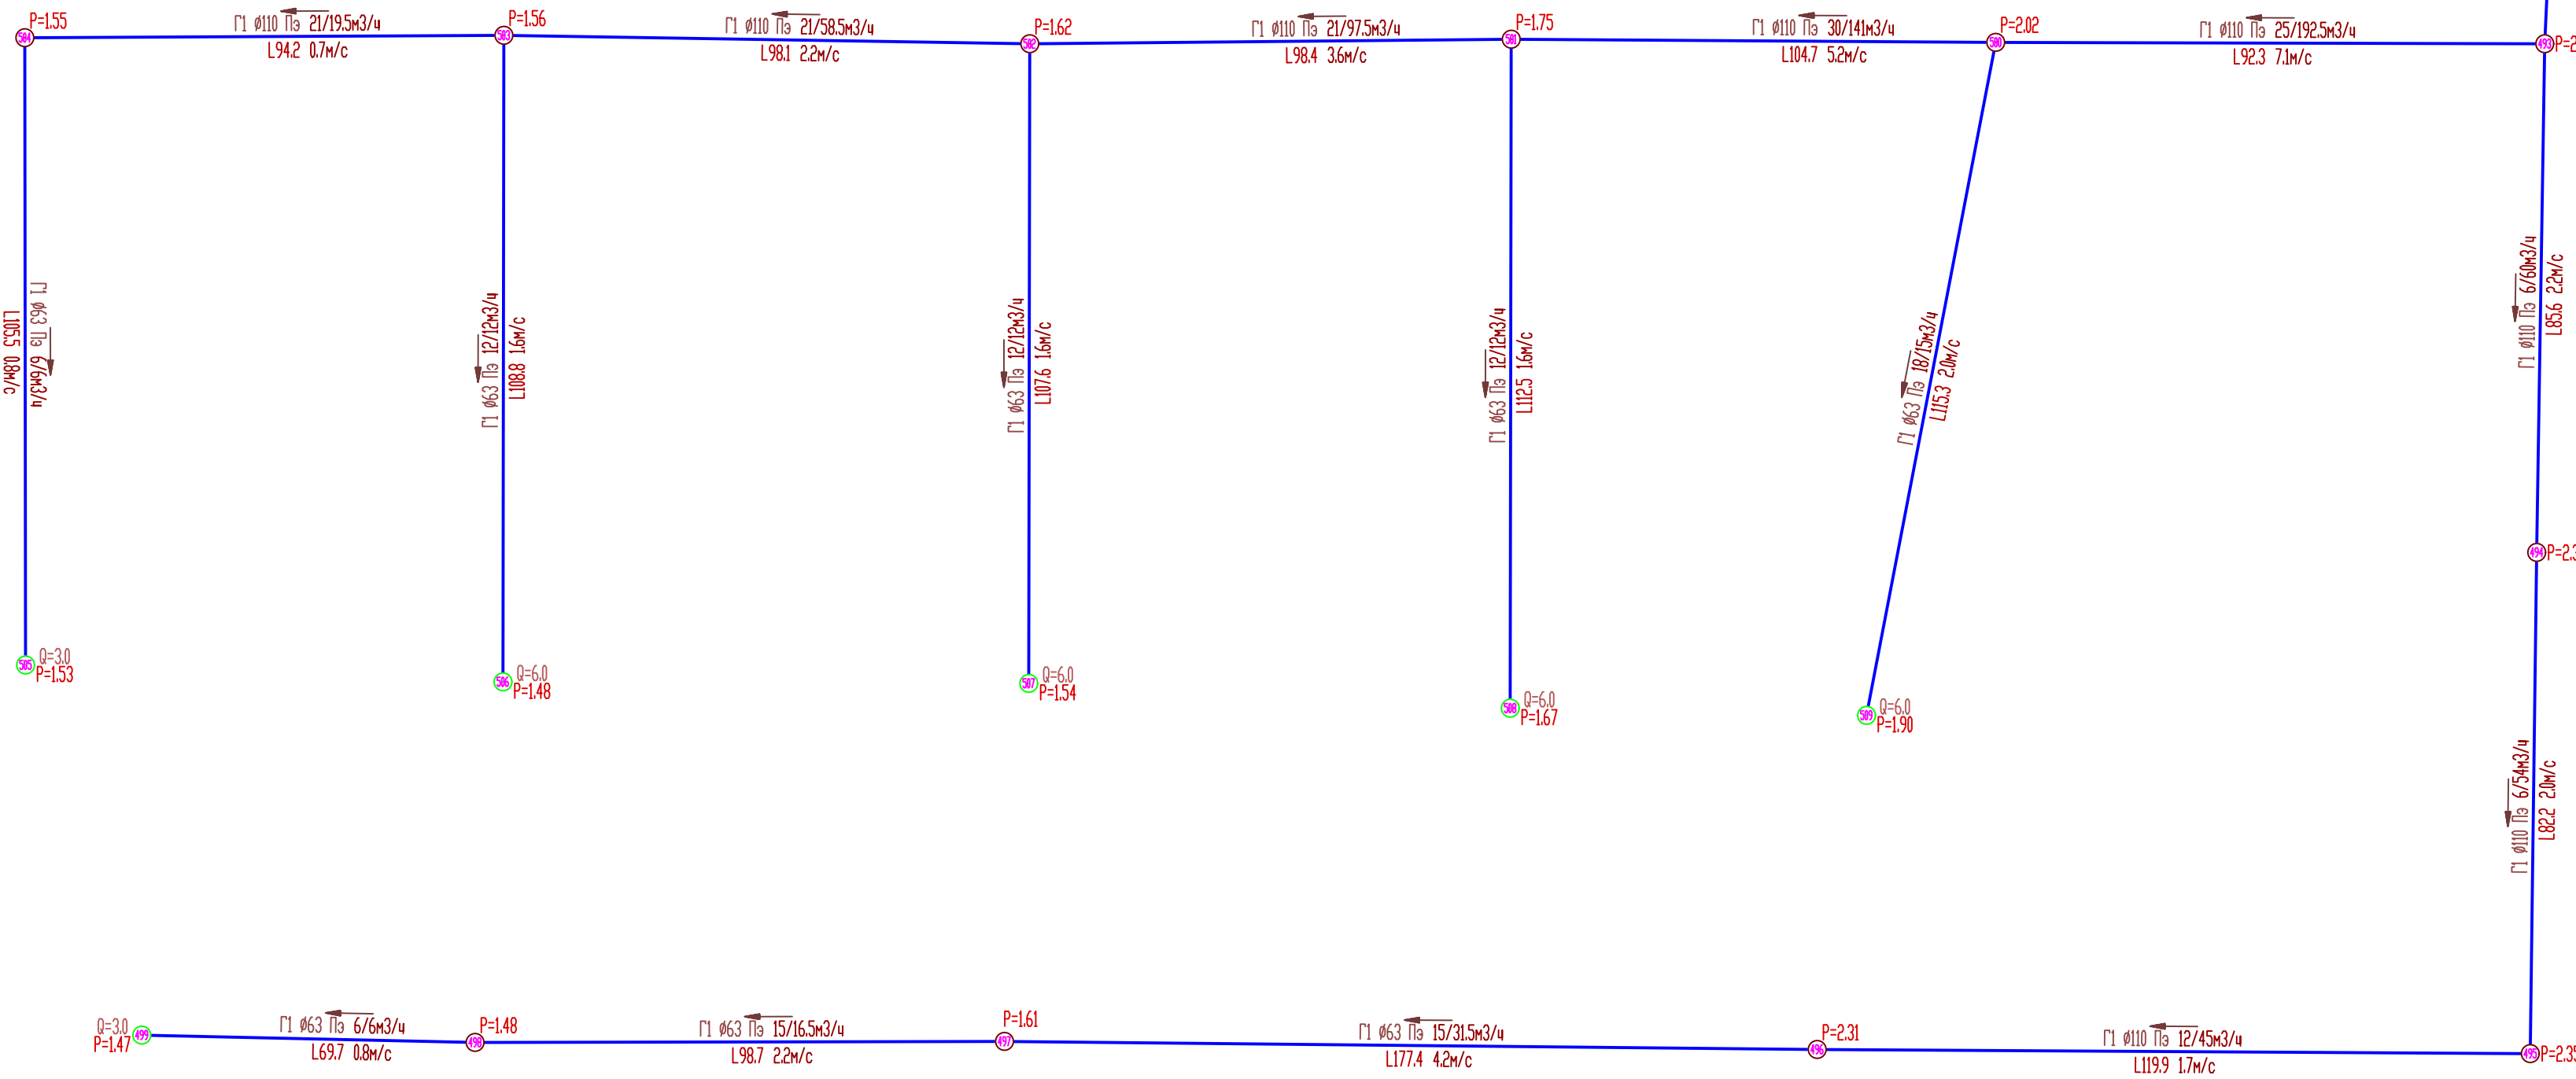



Схема расположения листов

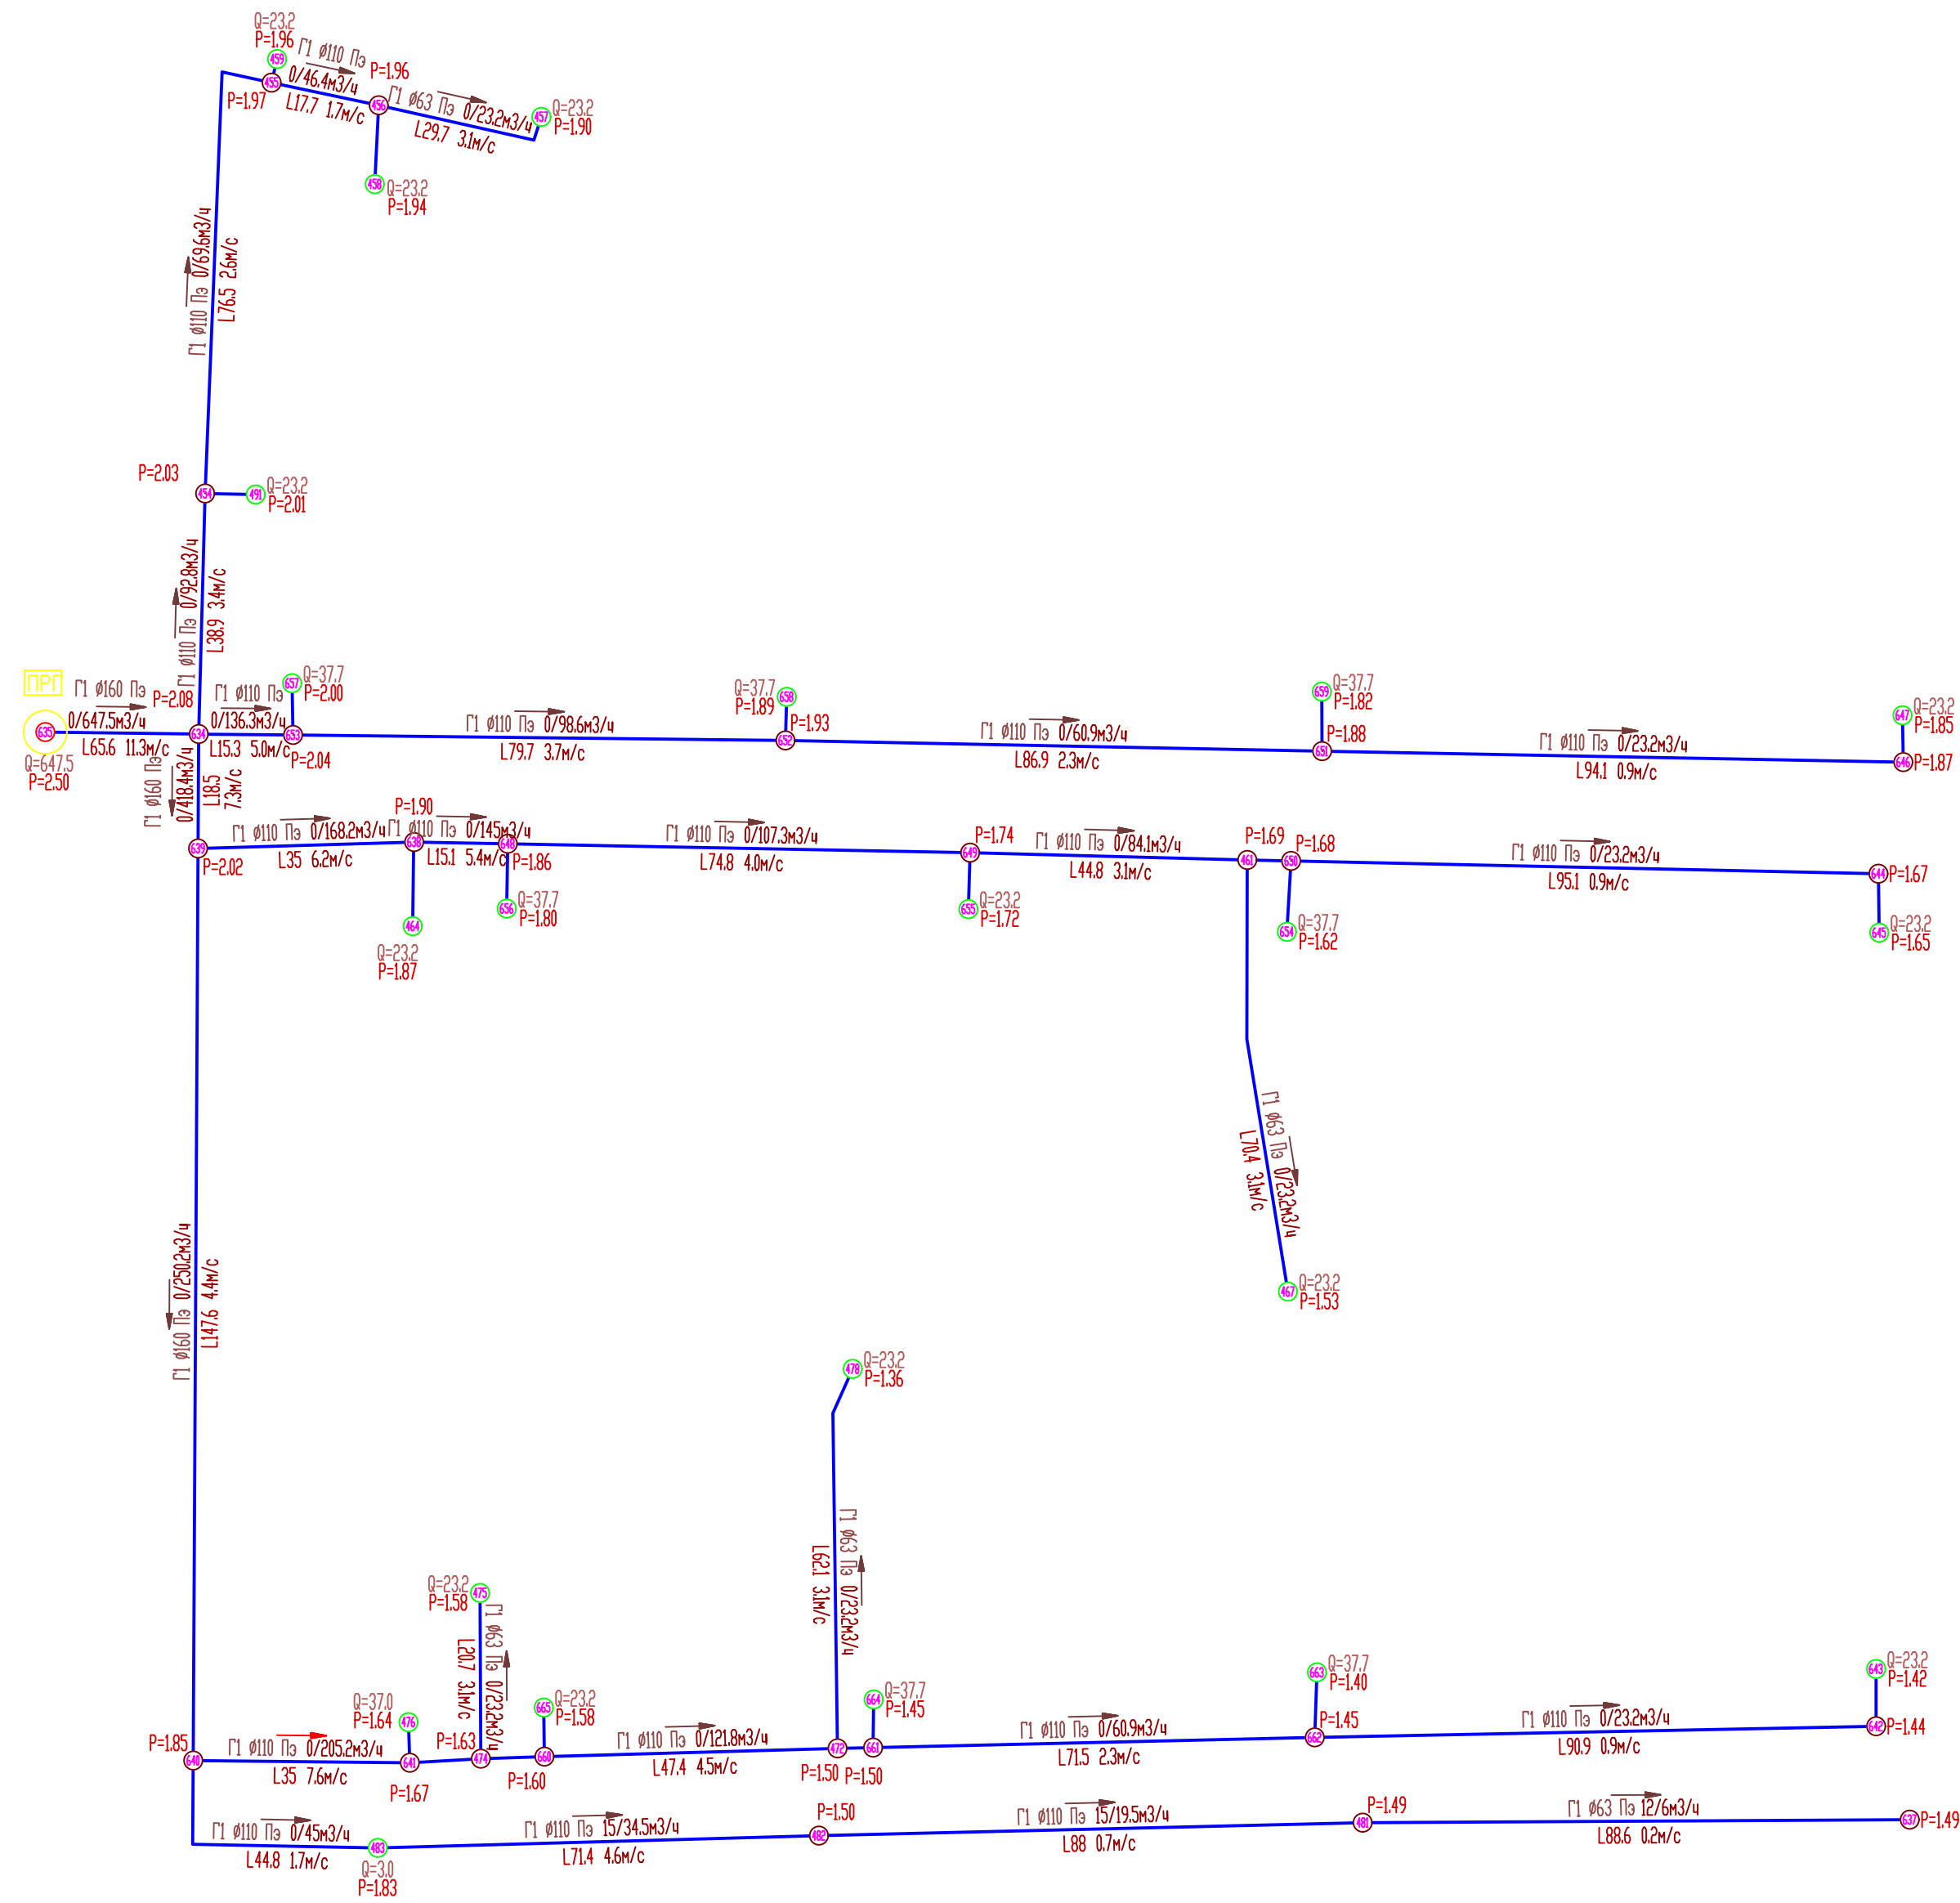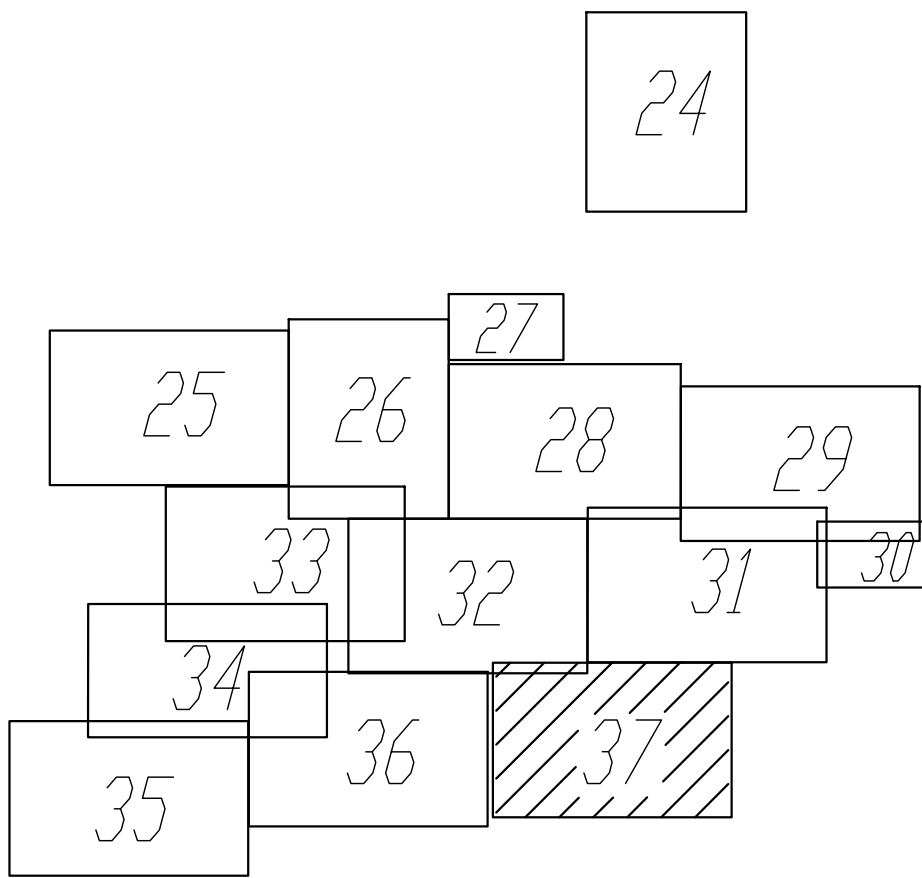


Условные обозначения

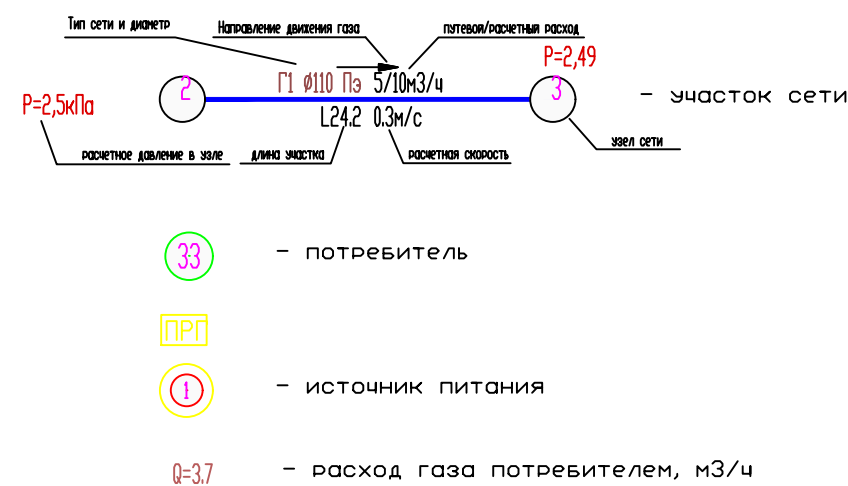


						274-2-2023-П.Ч		
						Схема газоснабжения природным газом с. Комсомольское, Комсомольского муниципального округа, Чувашской Республики		
Изм.	Кол. изм.	Лист	Маск.	Подпись	Дата		Страница	Лист
Разраб.		Кухмынина		Прокопьевский			П	37
Провер.								
Н. контр.		Лазуткина		Лазуткина		Гидравлический расчет сети низкого давления (проектирование по реконструкции сетей)	ООО "Газификация"	
ГМП								

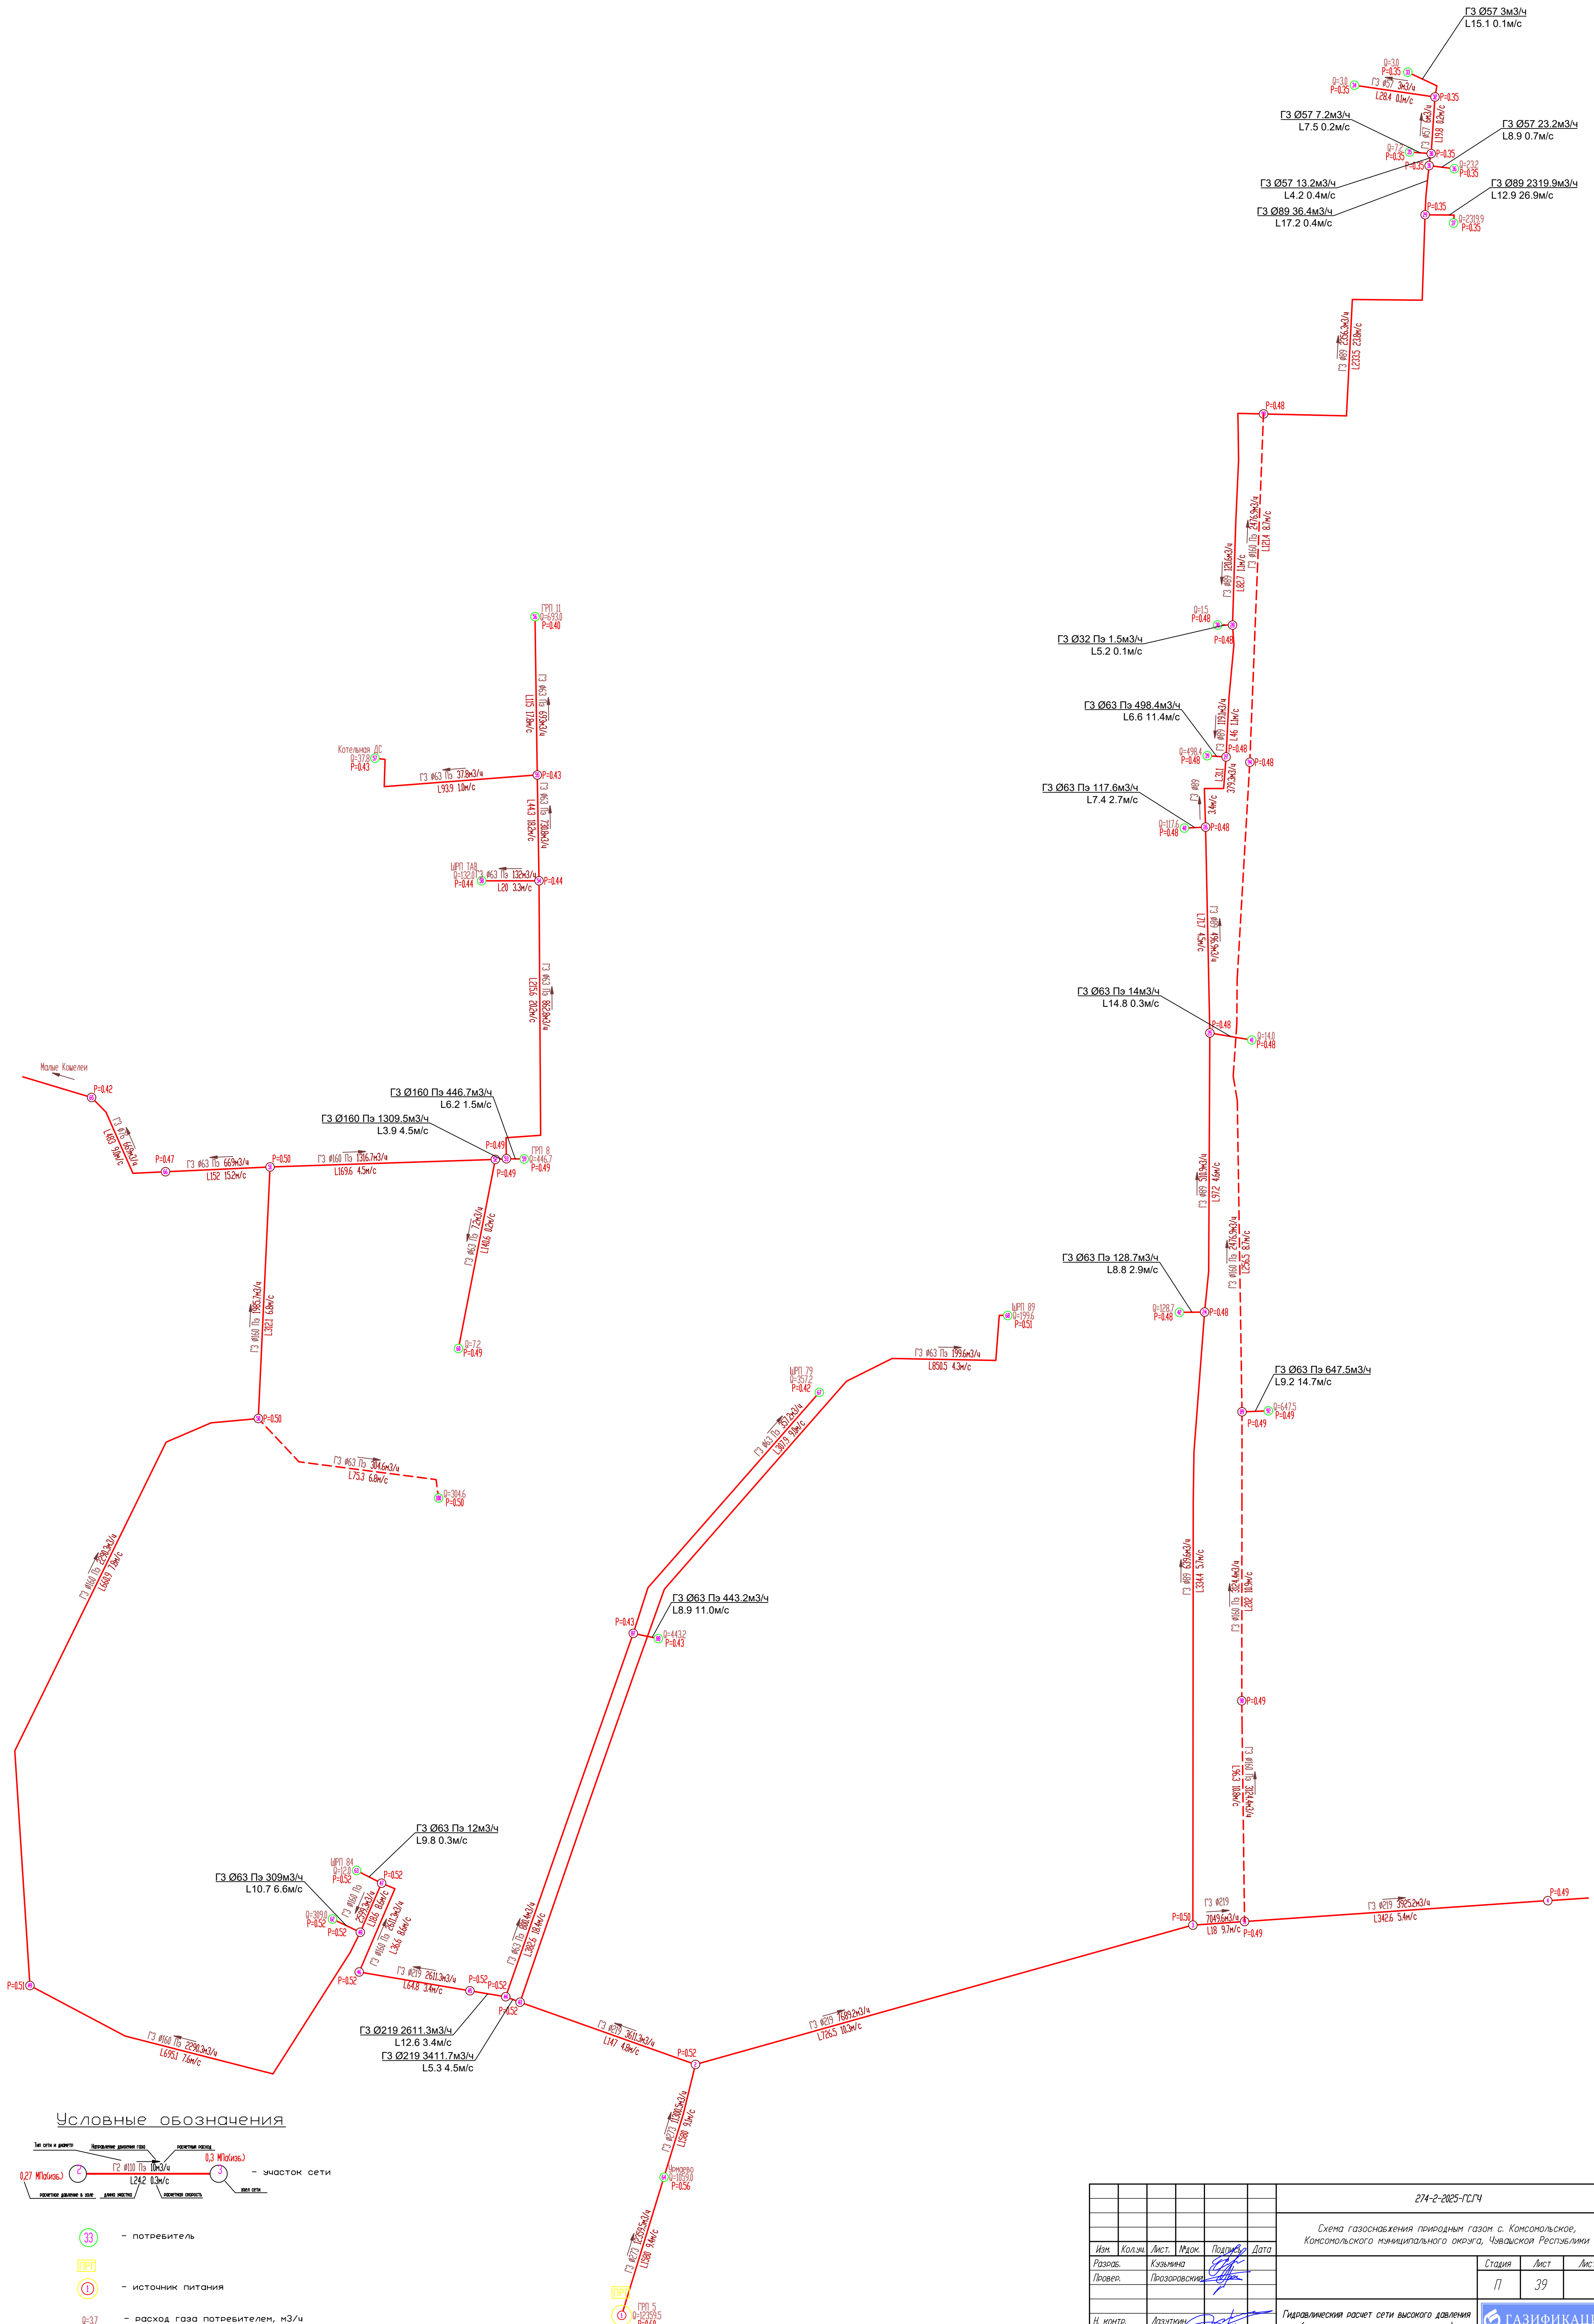

Условные обозначения

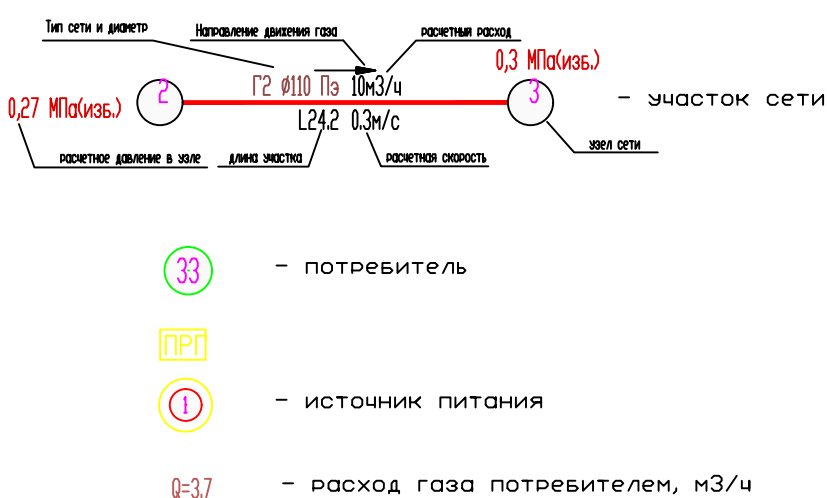

						274-2-2025-ГЧ/Ч		
						Схема газоснабжения природным газом с. Консоляское, Консоляского муниципального округа, Чувашской Республики		
Изм.	Кол.изм.	Лист	Масштаб	Подпись	Дата	Статус	Лист	Листов
Разработ.				Кузнецова		П	39	
Провер.				Прозоровская				
Н. контр.				Лазуткин		Гидравлический расчет сети высокого давления (мероприятия по реконструкции сетей)		
Г. контр.				Лазуткин		ГАЗИФИКАЦИЯ		

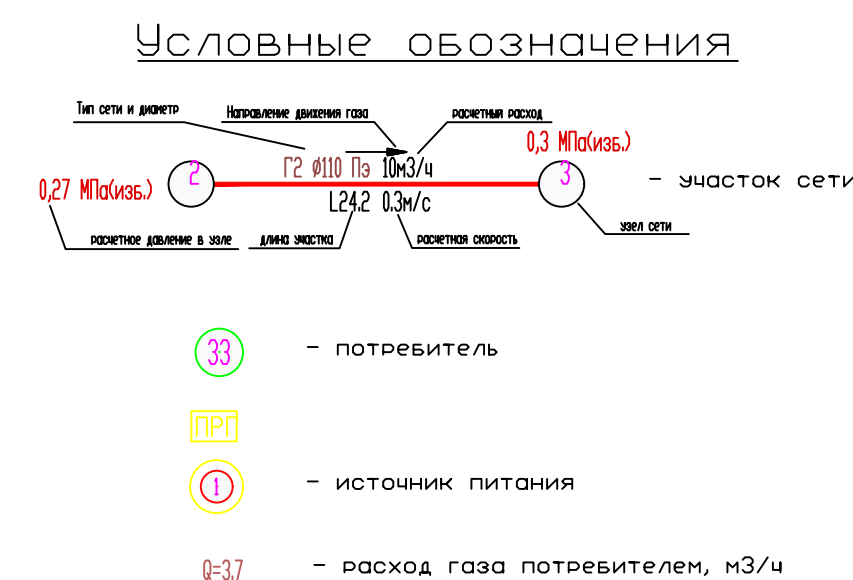

						274-2-2025-ПЧЧ			
						Схема газоснабжения природным газом с. Комсомольское, Комсомольского муниципального округа, Чувашской Республики			
Изм.	Колыч	Аист	Мужик	Подпись	Дата		Страница	Лист	Листов
Разраб.		Козымина					17	40	
Провер.		Прозоровский							
Н. контр.		Лазуткина				Гидравлический расчет сети высокого давления (мероприятия по реконструкции сетей)		000	Газификация ⁴
ГПД		Лазуткина							